






Legenda de condutos - TERREO	
Água fria	
Alimentação	

Legenda - TERREO	
Alimentador Predial	
Hidrometro	
Registro bruto gaveta ABNT c/PVC soldável	
Registro bruto gaveta Industrial c/PVC soldável	
Registro de gaveta c/ampola cromada c/PVC soldável	
Registro de pressão c/ ampola cromada	
Valvula de descarga duo c/PVC soldável	

Legenda das indicações - TERREO	
BE	Batidoiro com joelho de 90° - 25 mm - 1/2"
CH	Chuveiro - 25mm x 3/4"
DH	Ducha Higiênica com joelho de 90° - 25 mm x 1/2"
HI	Hidrometro - canalado 3/4"
LV	Lavatório com joelho de 90° - 25 mm - 1/2"
PIA	Placa de cozinha com joelho de 90° - 25 mm - 3/4"
TLR	Tanque de lavar com joelho de 90° - 25 mm - 3/4"
TJ	Torneira de Jardim com 18 90° - 25 mm x 3/4"
TJ	Torneira de Jardim com joelho 90° - 25 mm x 3/4"
VS	Vaso Sanitário com valvula de descarga - 1 1/2"

1 PLANTA BAIXA TÉRREO
ESCALA 1/50

ESTADO DE MATO GROSSO PREFEITURA DE BARRA DO GARÇAS GOV. 01.438.238/001-90 Rua Garças, 333 - Centro - Barra do Garças MT - CEP 78.600-000		SECRETARIA DE DESENVOLVIMENTO URBANO E SUSTENTÁVEL	01/05
Obra: Creche Pré-Escola Tipo 2 - Residencial Carvalho		Coordenadas: 15°53'43.0"S 52°17'31.5"W	
Conteúdo: PROJETO HIDRAULICO - ÁGUA FRIA		APROVAÇÃO	
Local: Rua 17, Quadra 83, Lote 01, Bairro Residencial Carvalho I e II, Barra do Garças - MT			
Propriedade: Prefeitura Municipal de Barra do Garças			
Preparado por: Jhonatan Conceição dos Santos CREA-MT 47792	Autor do projeto: Jhonatan Conceição dos Santos CREA-MT 47792		
Área Construída: 786,07 m²	Dimensionado: Metros	Escala: Indicada	
Arquivo: HIDRO	Data: Fevereiro/2026	Página: 1	

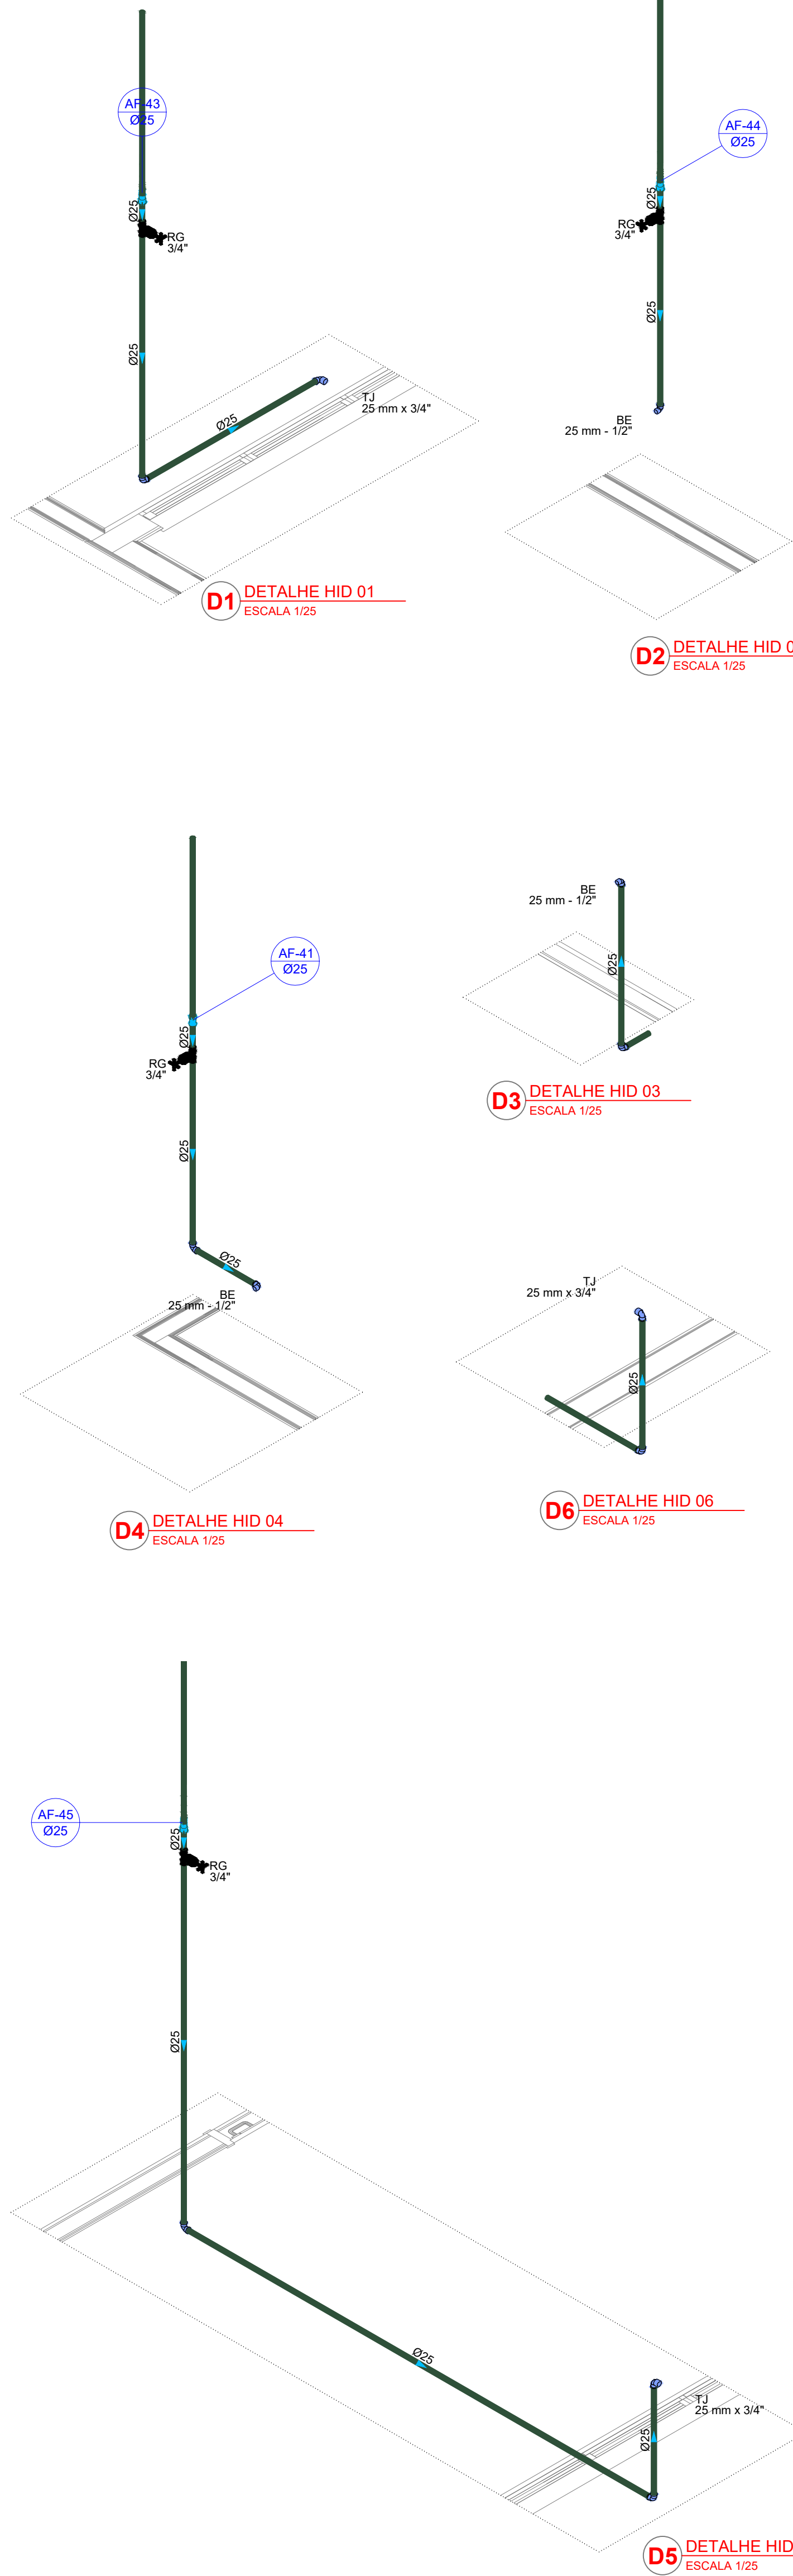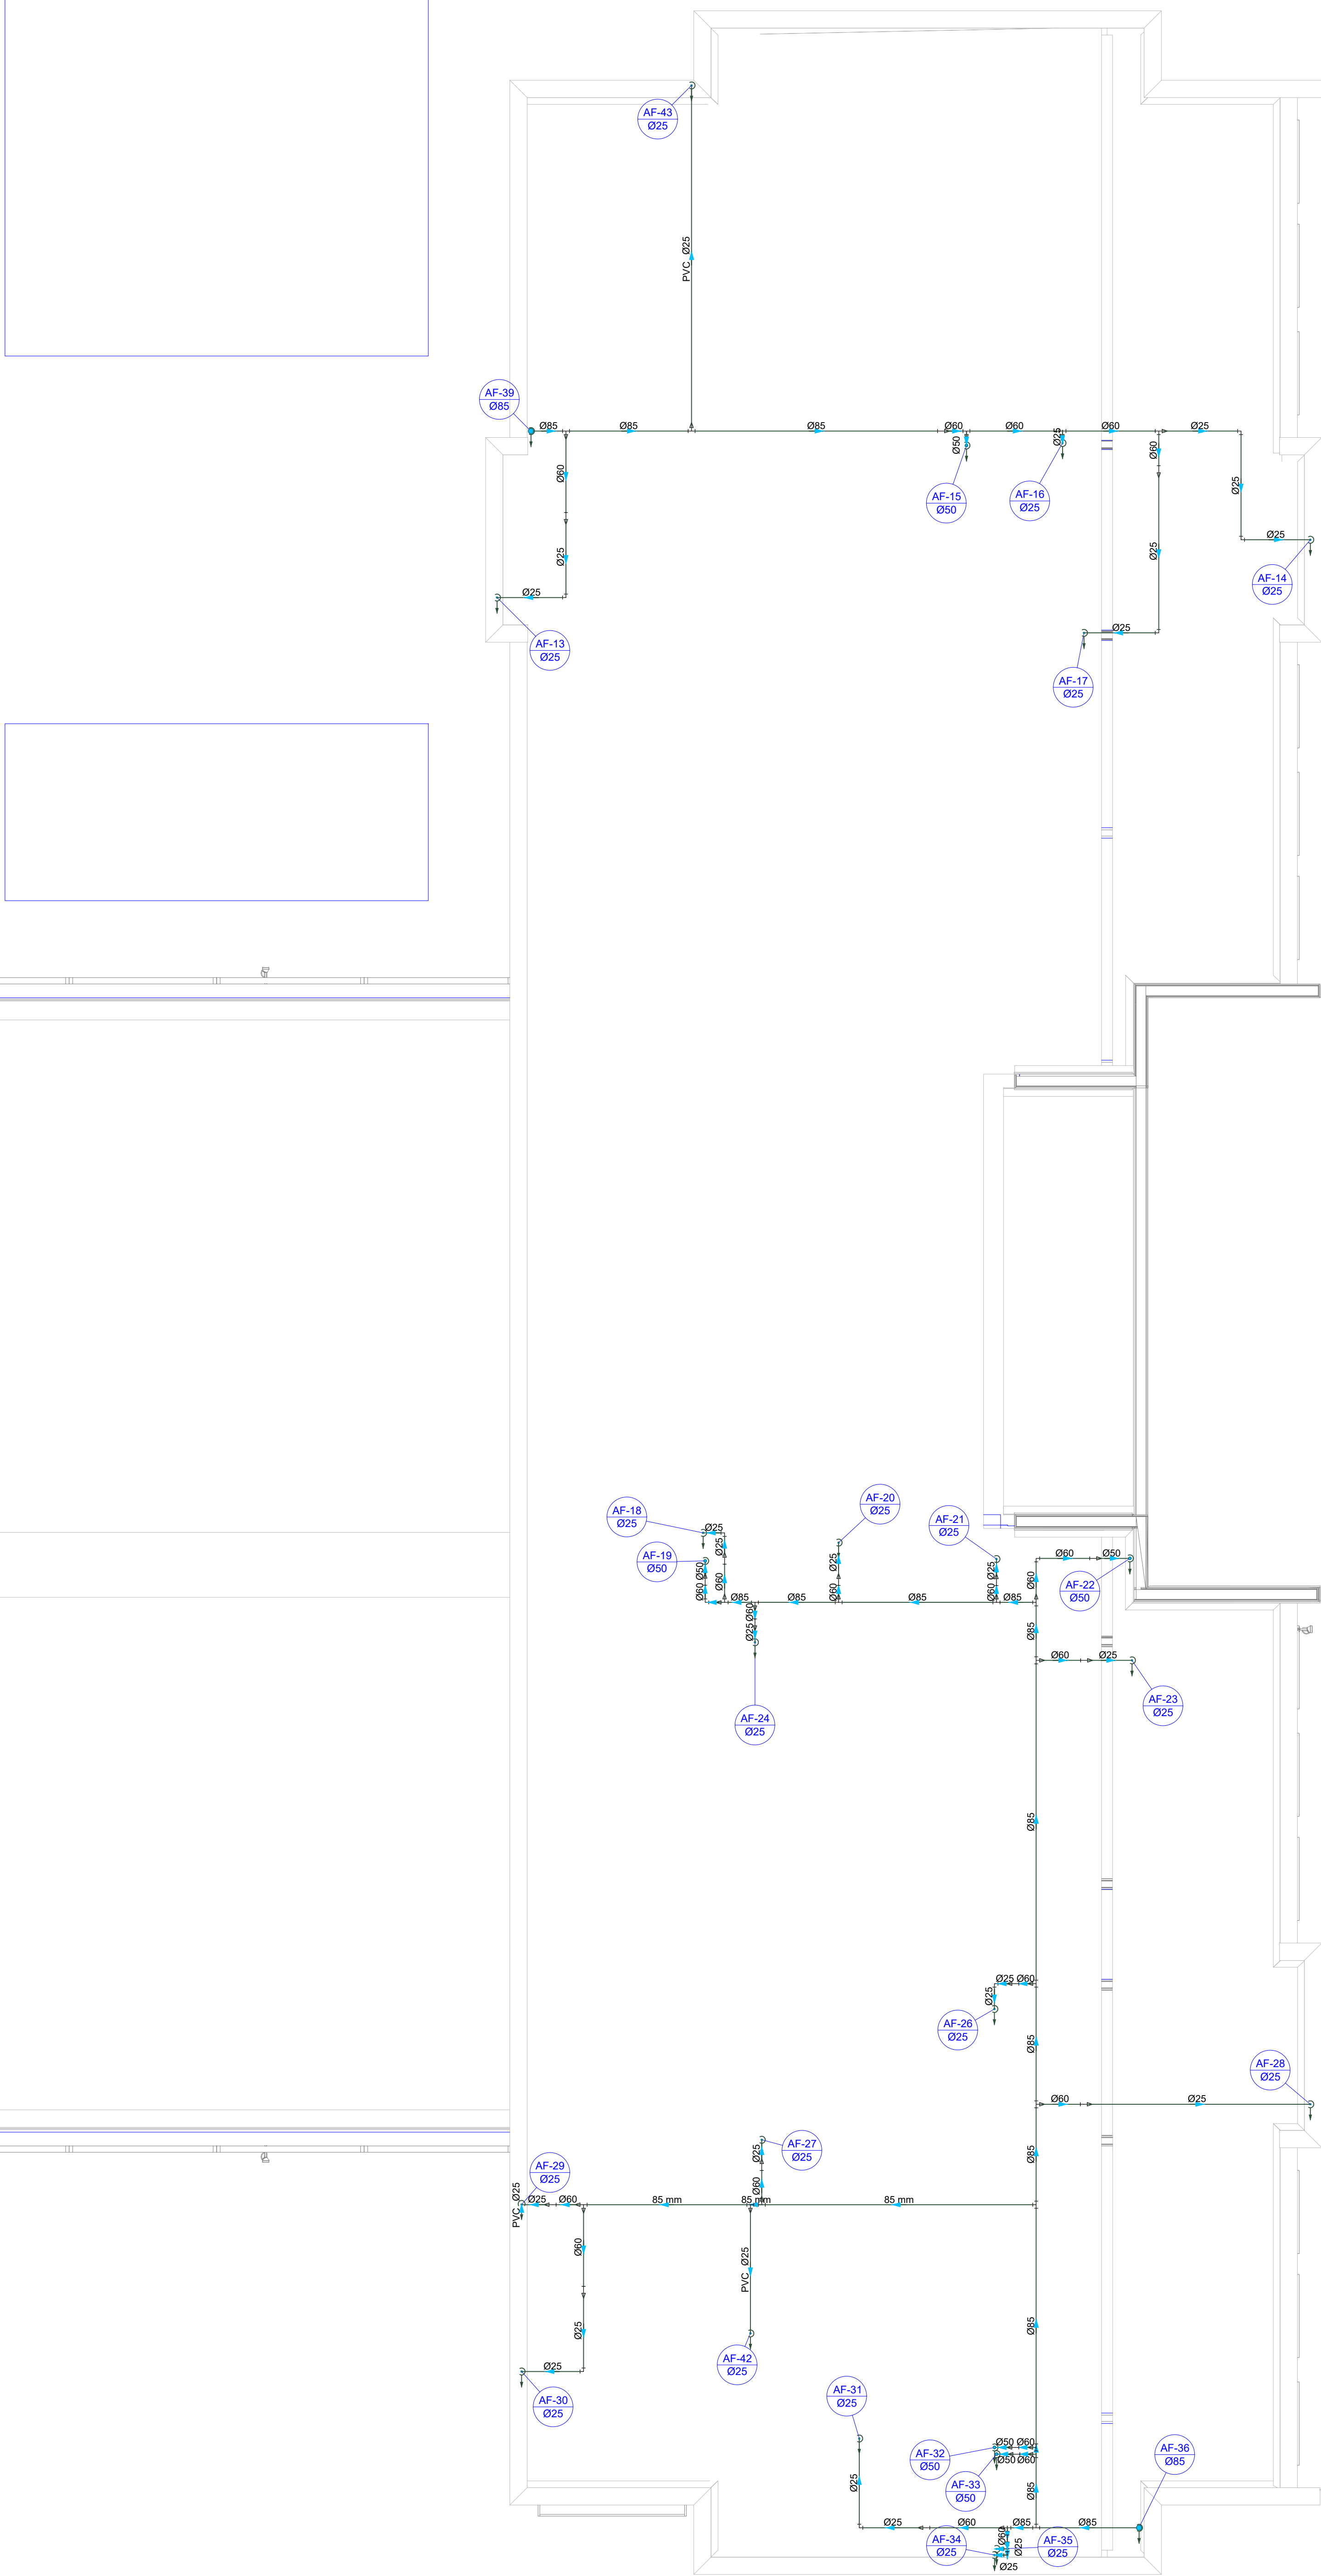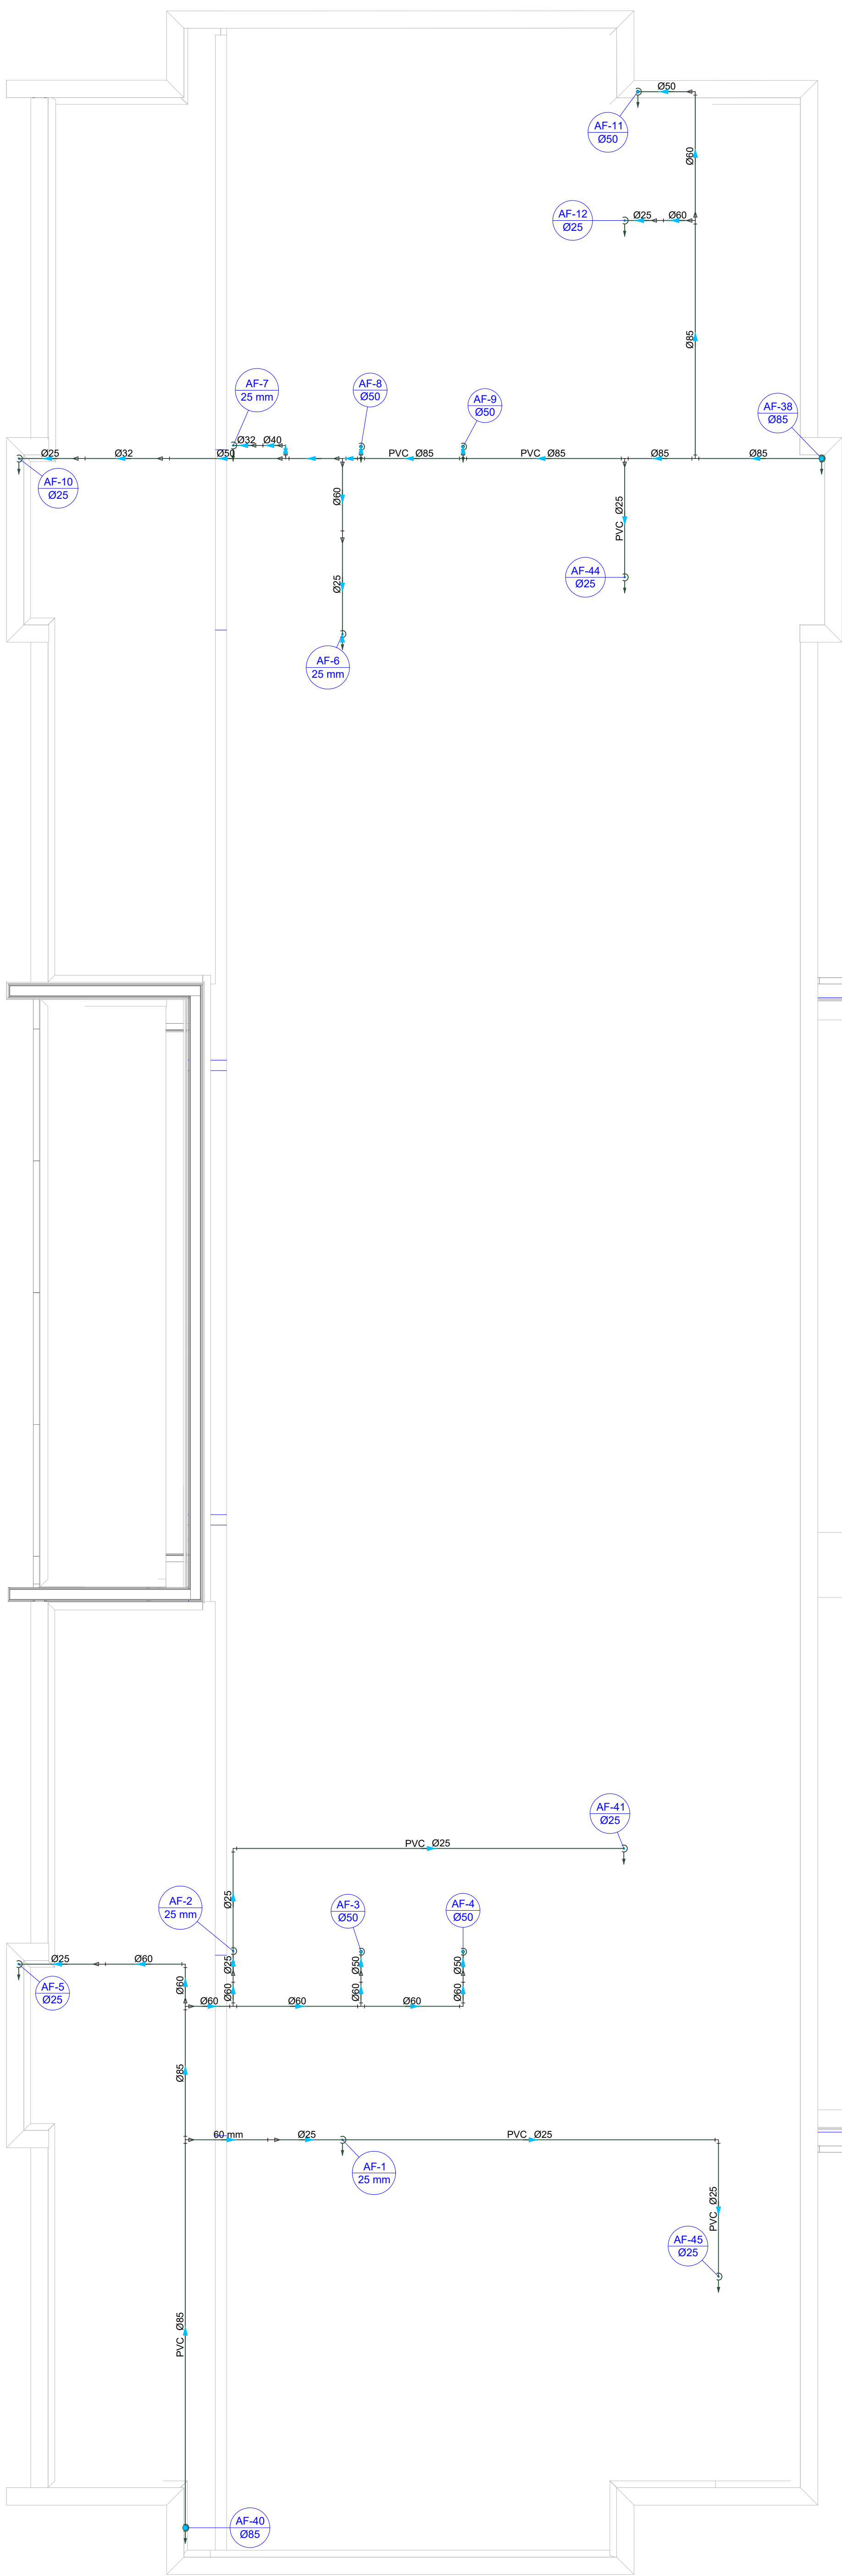






Legenda de condutas - TERREO	
Agua fria	
Alimentação	

Legenda - TERREO	
Alimentador Predial	
Hidrómetros	
Registro bruto gaveta ABNT cPVC soldável	
Registro bruto gaveta Industrial cPVC soldável	
Registro de gaveta c/abertura cromada cPVC soldável	
Registro de pressão c/ caracol cromado	
Valvula de descarga duo cPVC soldável	


Legenda das indicações - TERREO	
BE	Balneatório com peço de 90° - 25 mm - 1/2"
CH	Chuveiro - 25 mm x 3/4"
DH	Ducha Higiénica com Joelho de 90° - 25 mm x 1/2"
HIDRÔMETRO	Hidrómetro - cavalete 3/4"
LV	Lavatório com peço de 90° - 25 mm - 1/2"
PA	Placa de cozinha com peço de 90° - 25 mm - 3/4"
TJR	Tanque de lavar com peço de 90° - 25 mm - 3/4"
TJ	Torneira de Jardim com TJ 90° - 25 mm x 3/4"
TJ	Torneira de Jardim com peço 90° - 25 mm x 3/4"
VS	Vaso Sanitário com válvula de descarga - 1 1/2"

2 PLANTA BAIXA FORRO
ESCALA=1/50


 ESTADO DE MATO GROSSO PREFEITURA BARRA DO GARÇAS CENTRO DE TRABALHO COM RESPONSABILIDADE Rua Celso, 333 - Centro - Barra do Garças MT - CEP 78.600-000 CNPJ 02.438.235/00-01 CPF 13.890.605-07			SECRETARIA DE DESENVOLVIMENTO URBANO E SUSTENTÁVEL	02/05
			Coordenadas: 15°53'43"05 S 52°17'31"5 W	
Obra	Creche Pré-Escola Tipo 2 - Residencial Carvalho		APROVAÇÃO	
Conteúdo	PROJETO HIDRAULICO - ÁGUA FRIA			
Local	Rua 17, Quadra 53, Lote 01, Bairro Residencial Carvalho I e II, Barra do Garças - MT			
Propriedade	Prefeitura Municipal de Barra do Garças			
Proprietário:	Assinatura do projeto:		Assinatura do responsável técnico:	
	JONATAN CONCEIÇÃO DOS SANTOS			
Prefeitura Municipal de Barra do Garças		JONATAN CONCEIÇÃO DOS SANTOS		
		CREA-MT 47792		
Área Construída:	786,07 m²	Dimensionada:	Indicada	
Arquivo:	HIDRO	Metros	Proprietário:	
Data:		Fevereiro/2026		

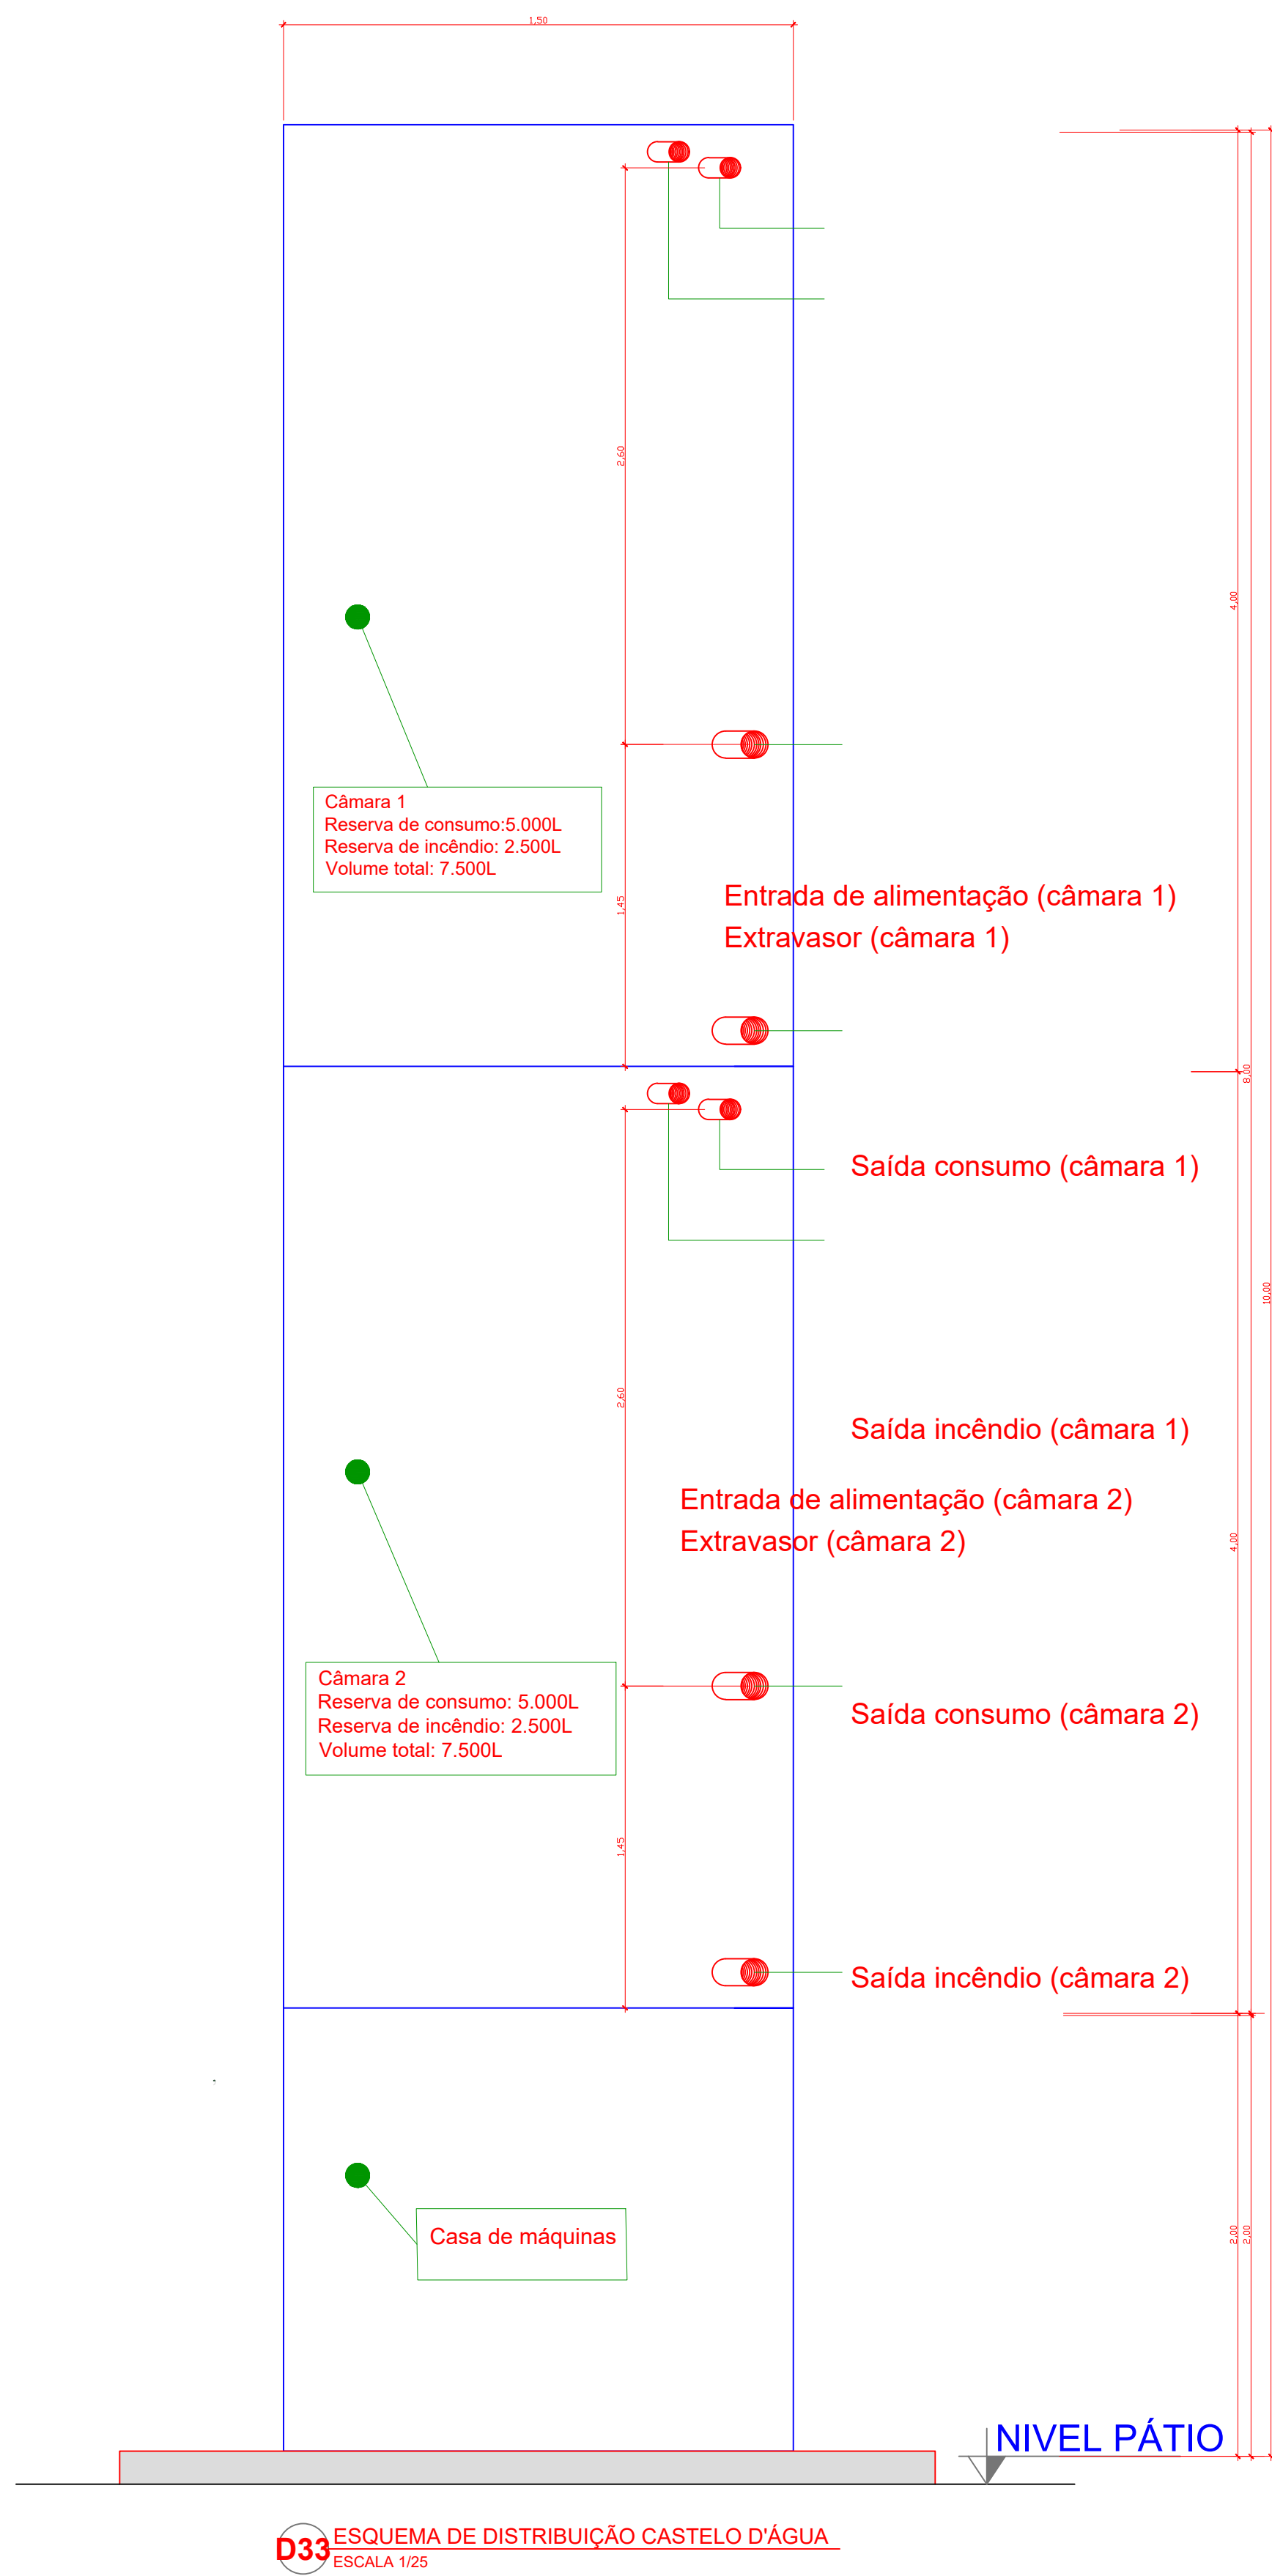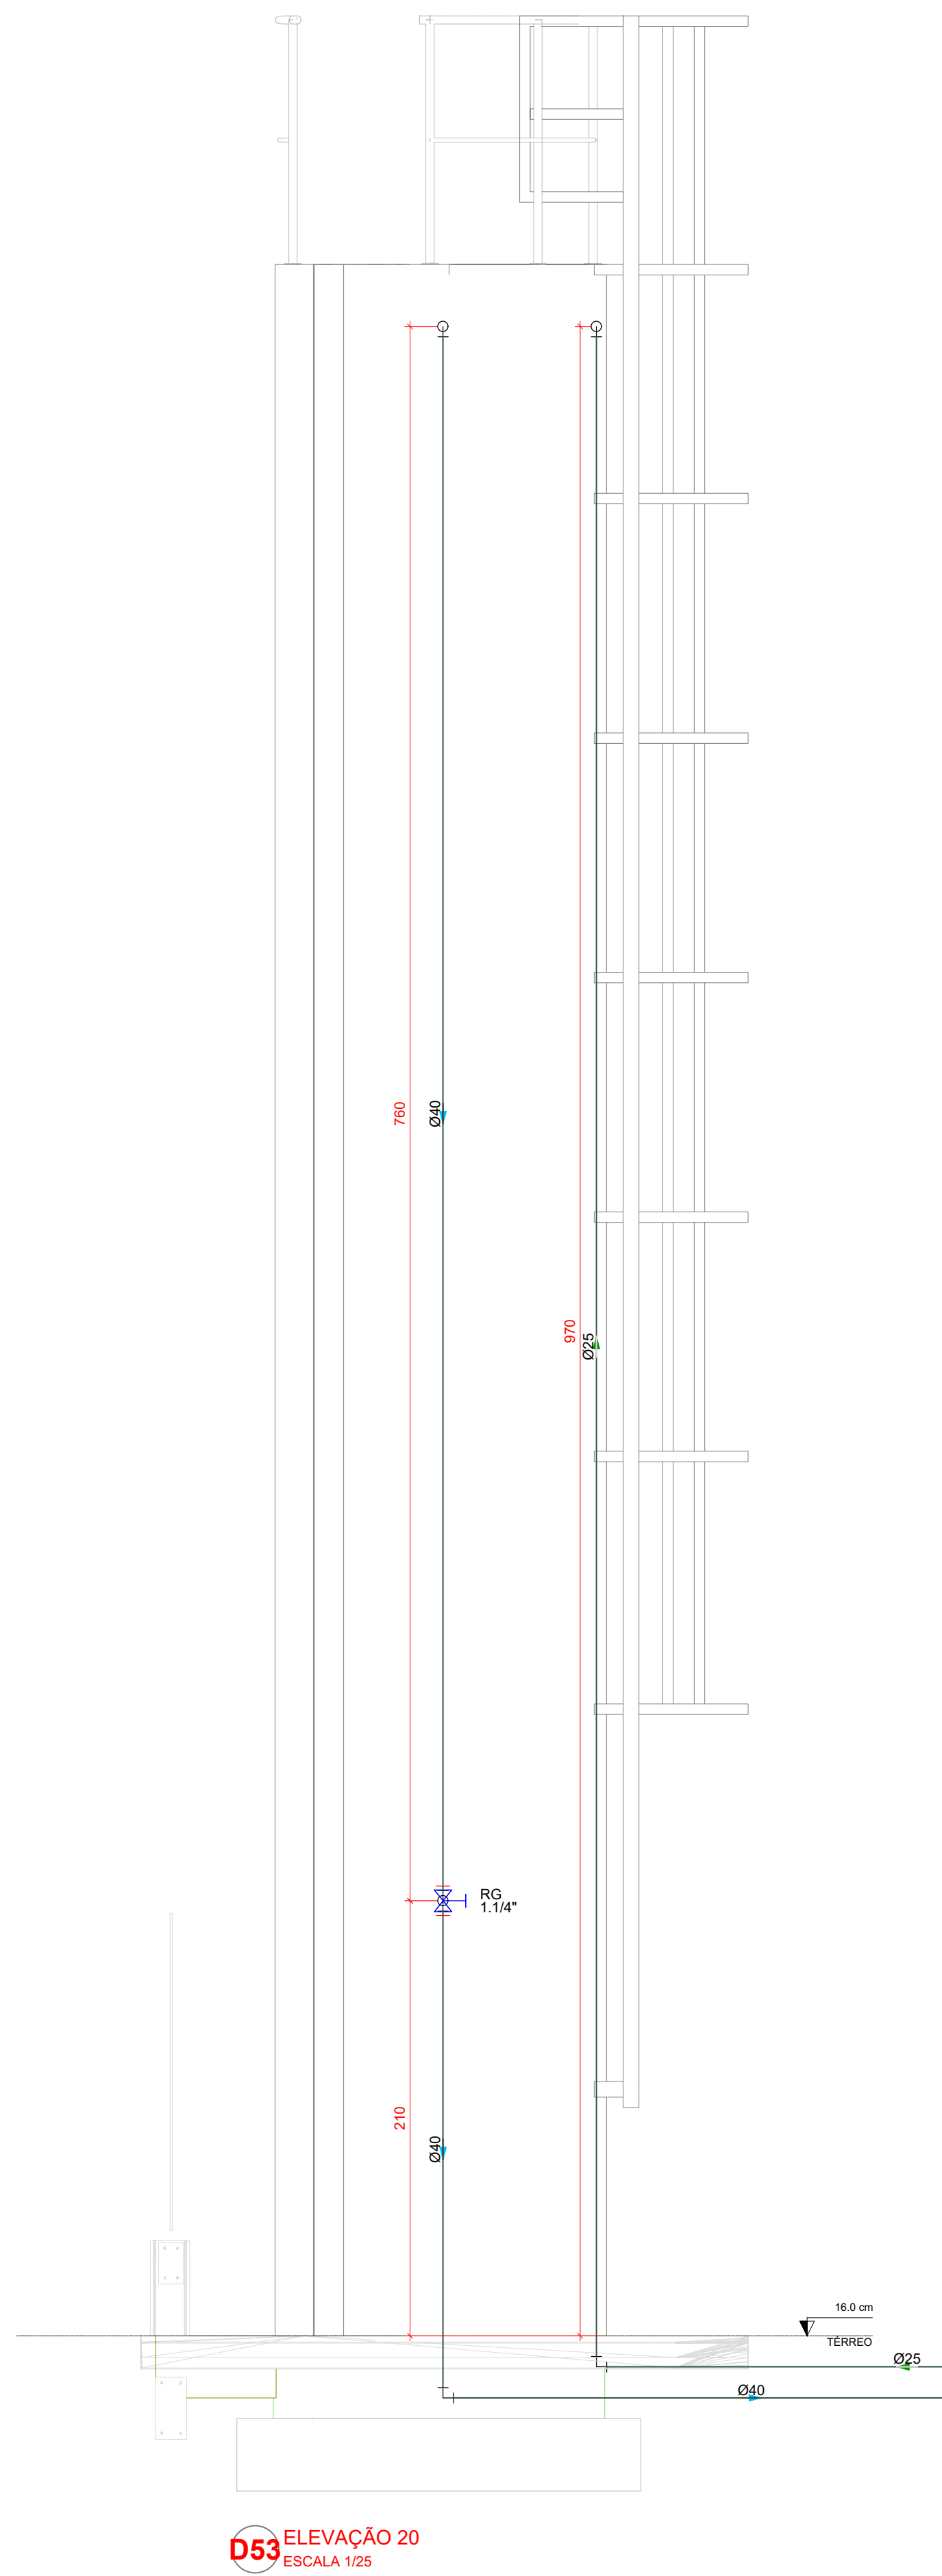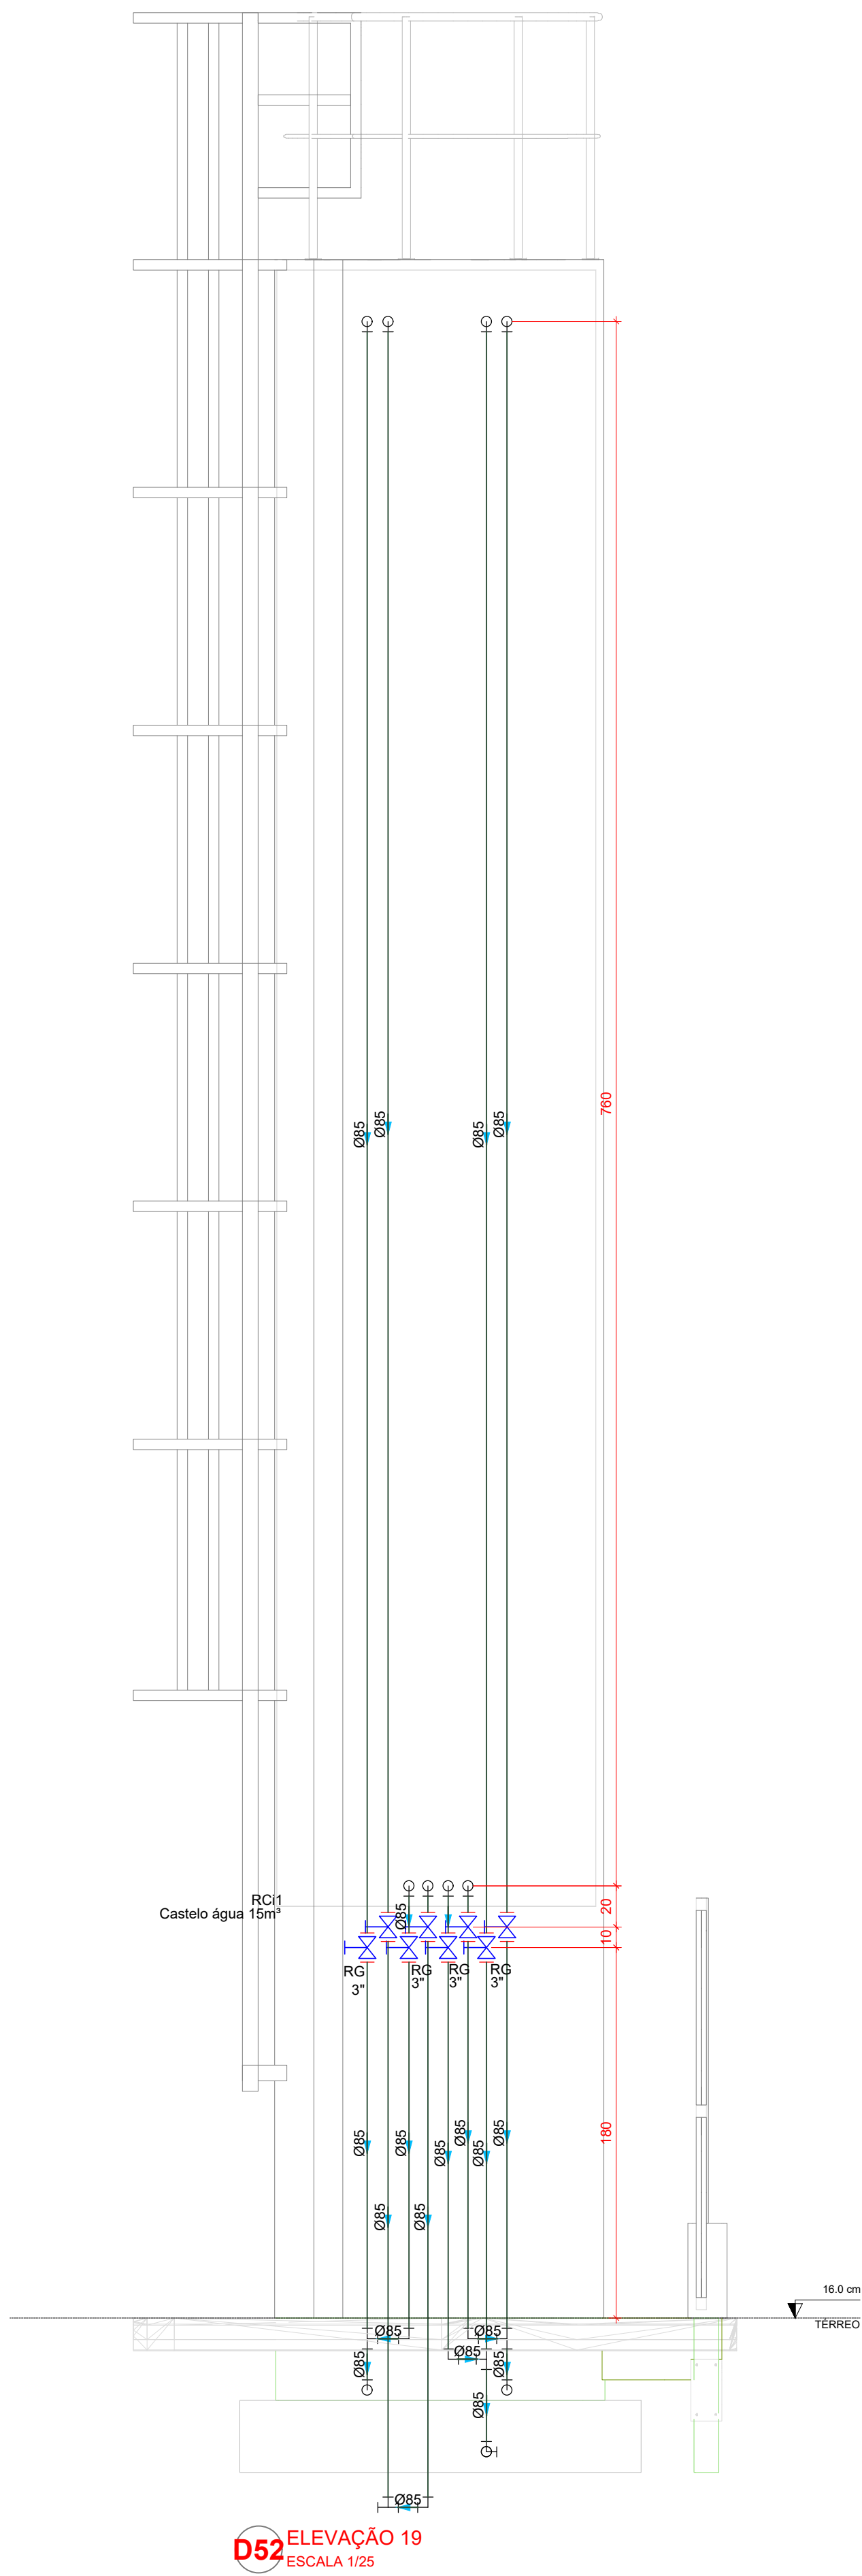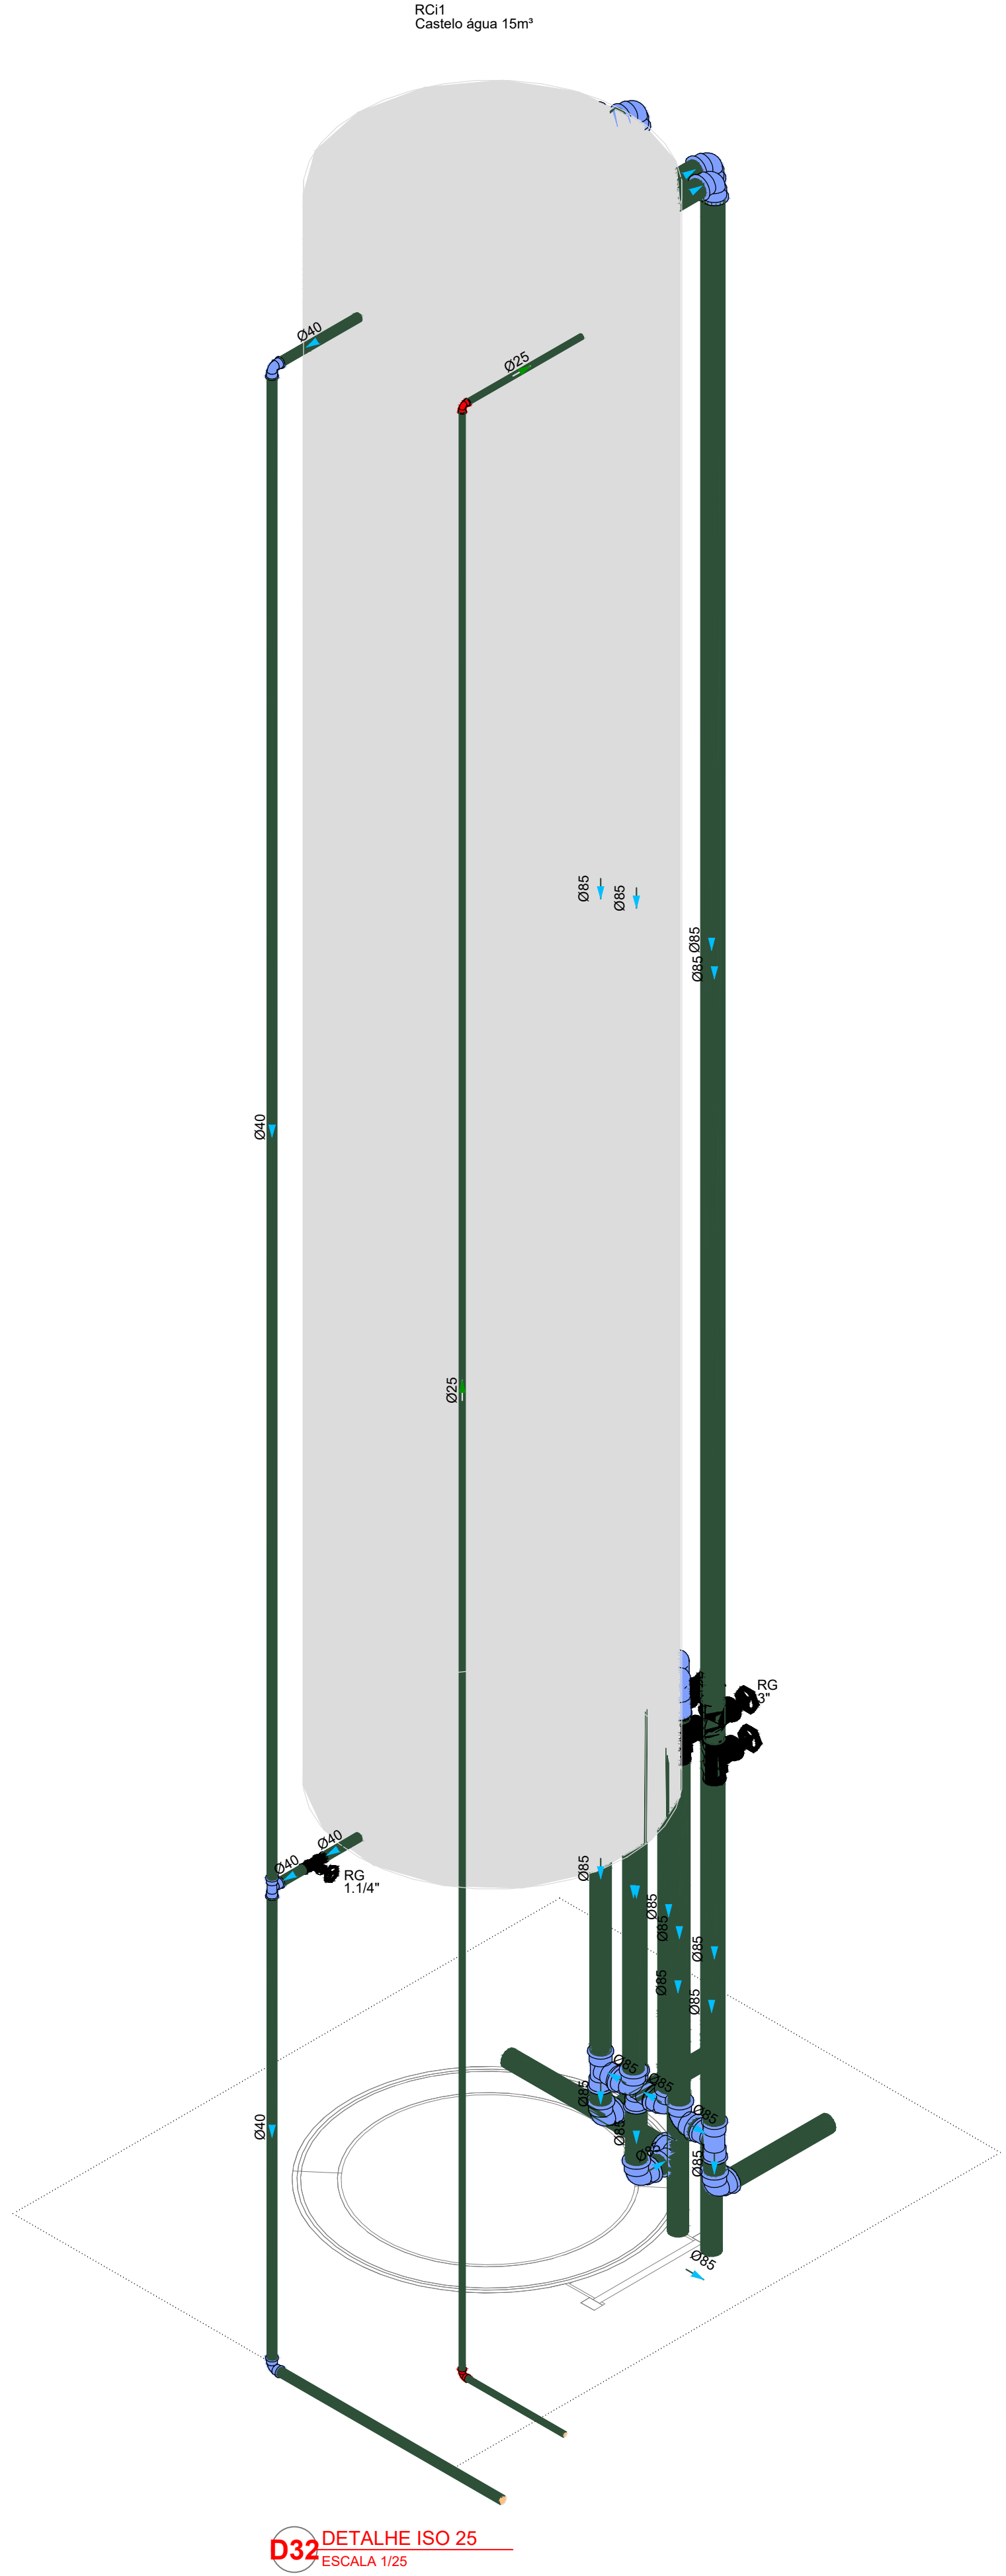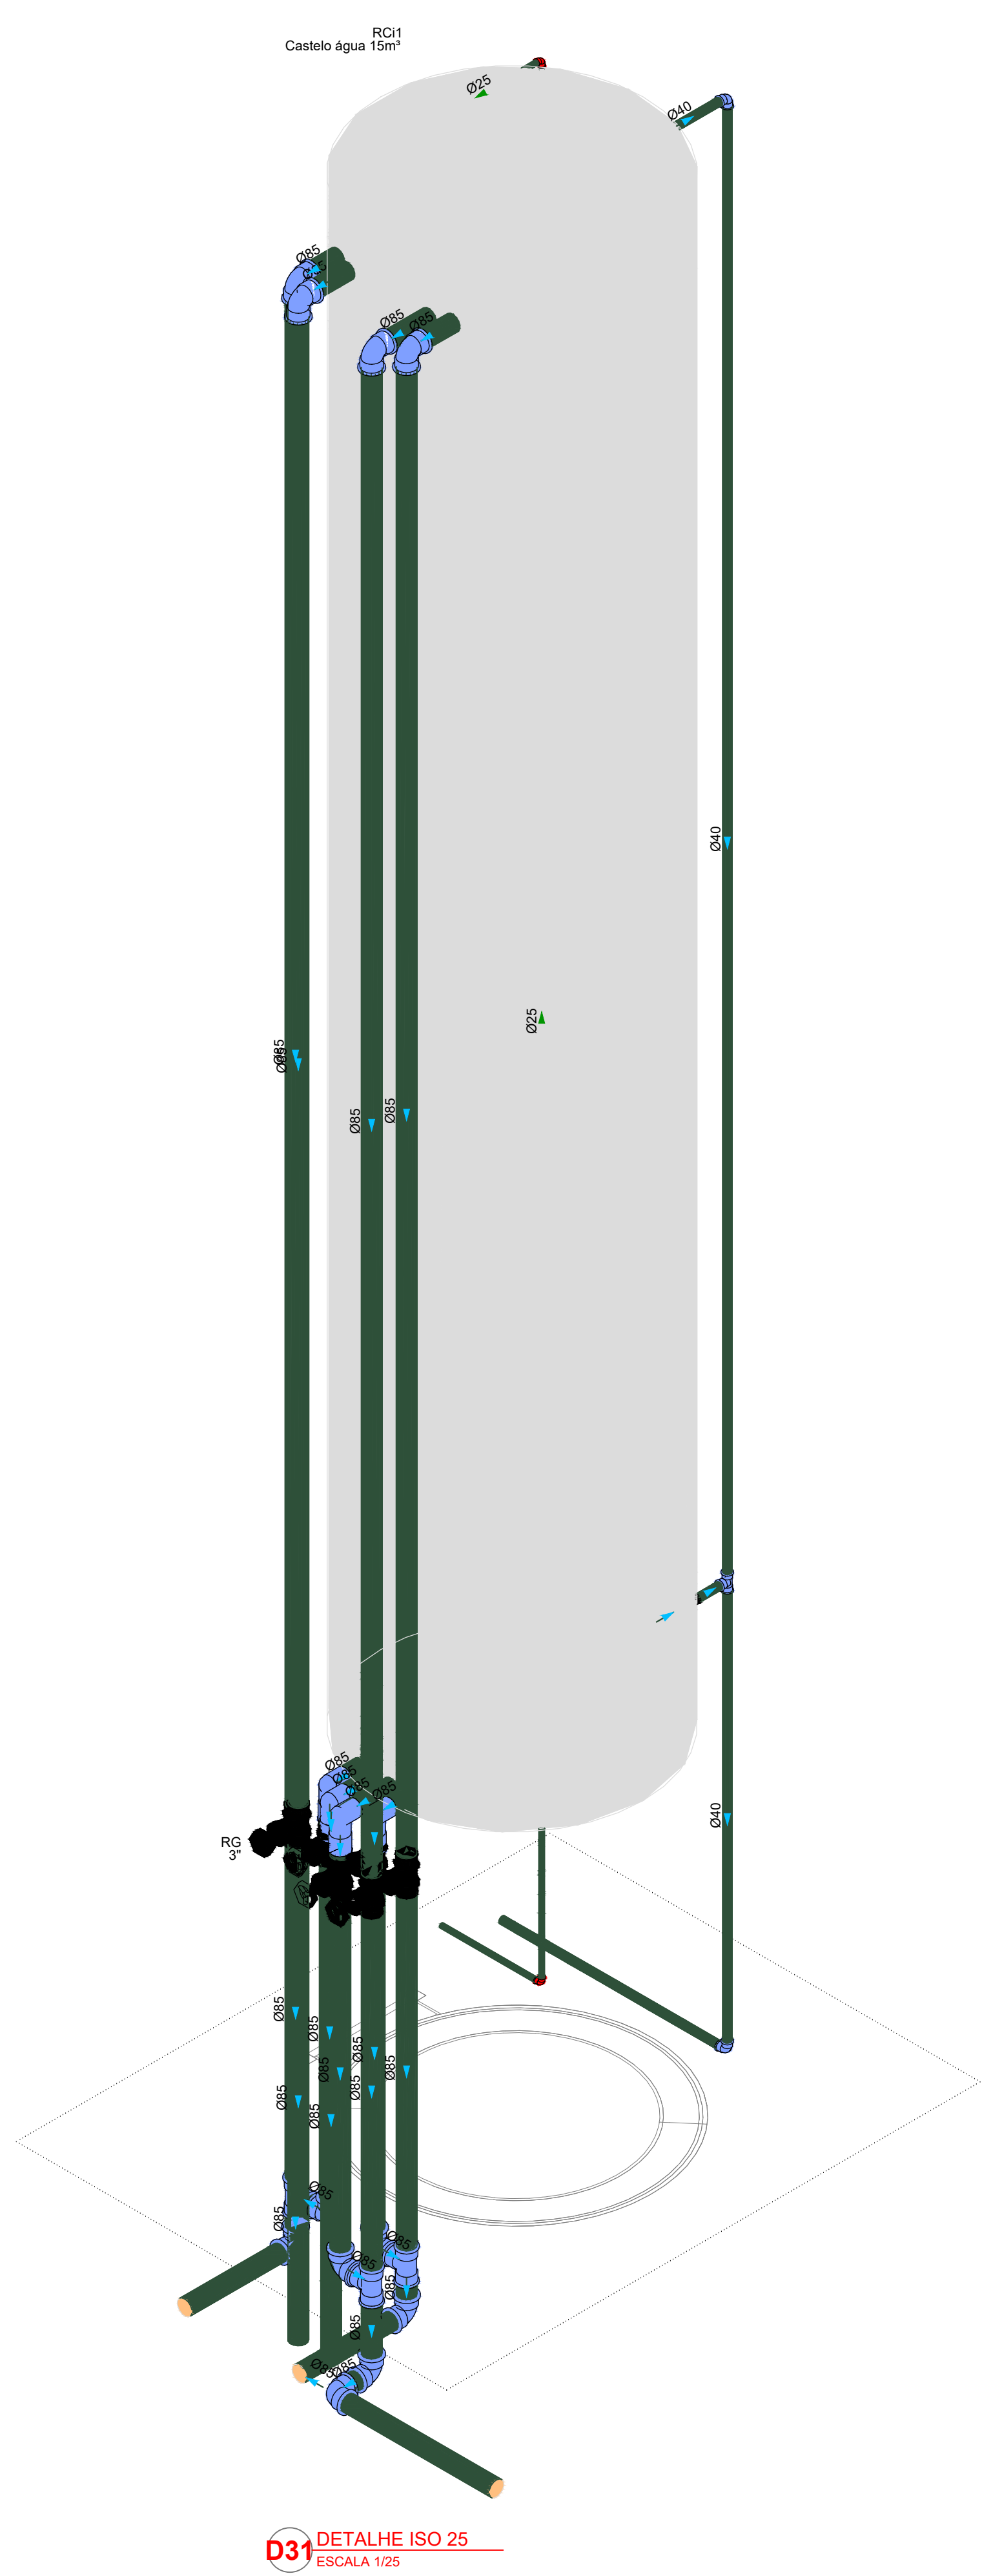


 ESTADO DE MATO GROSSO PREFEITURA BARRA DO GARÇAS Cidade que trabalha com responsabilidade Rua Garças, 333 - Centro - Barra do Garças - MT - CEP 78.600-000 CNPJ 04.252.238/0001-00 Telefone: (65) 3333-1100 Fax: (65) 3333-1101				SECRETARIA DE DESENVOLVIMENTO URBANO E SUSTENTÁVEL 04/05		folha
Coordenadas: 15°53'43.0"S 52°17'31.5"W						
APROVAÇÃO						
Cresce Pré-Escola Tipo 2 - Residencial Carvalho						
PROJETO HIDRAULICO - AGUA FRIA						
Local: Rua 17, Quadra 53, Lote 01, Bairro Residencial Carvalho I e II, Barra do Garças - MT						
Propriedade: Prefeitura Municipal de Barra do Garças						
Proprietário: Prefeitura Municipal de Barra do Garças		Assinatura do projeto: JONHATAN CONCEIÇÃO DOS SANTOS CREA-MT 47792				
Assinatura do projeto: JONHATAN CONCEIÇÃO DOS SANTOS CREA-MT 47792		Assinatura do responsável técnico: JONHATAN CONCEIÇÃO DOS SANTOS CREA-MT 47792				
Área Construída: 786,07 m²		Dimensional: Metros				
Arquivo: HIDRO		Página: 1				
Data: Fevereiro/2026		Escala: Indicada				

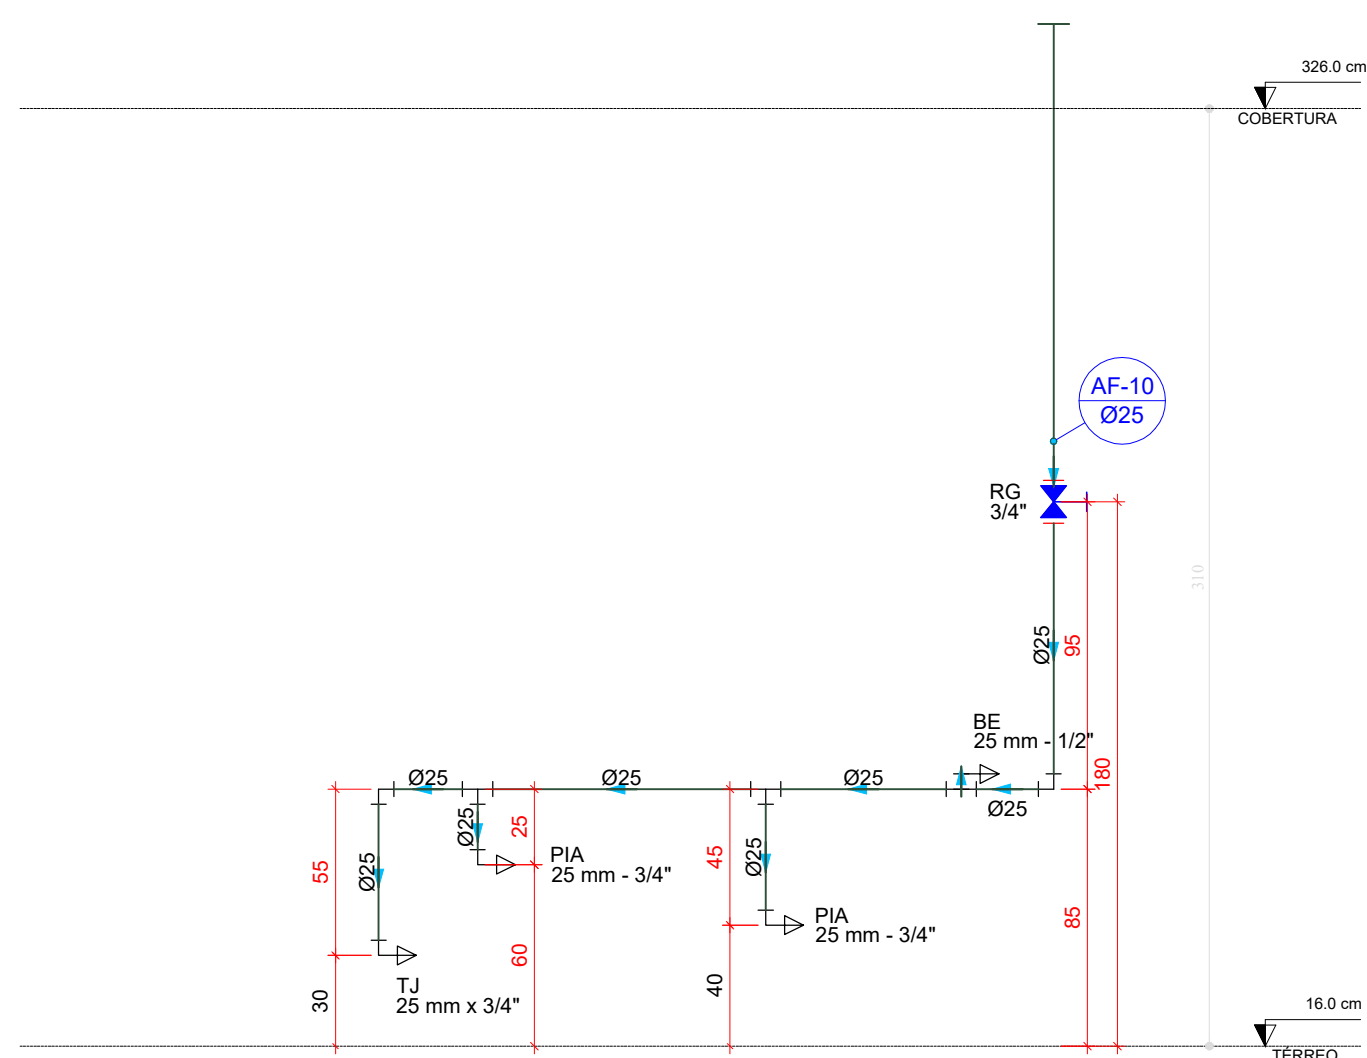


D34 ELEVÇÃO 1
ESCALA 1:25

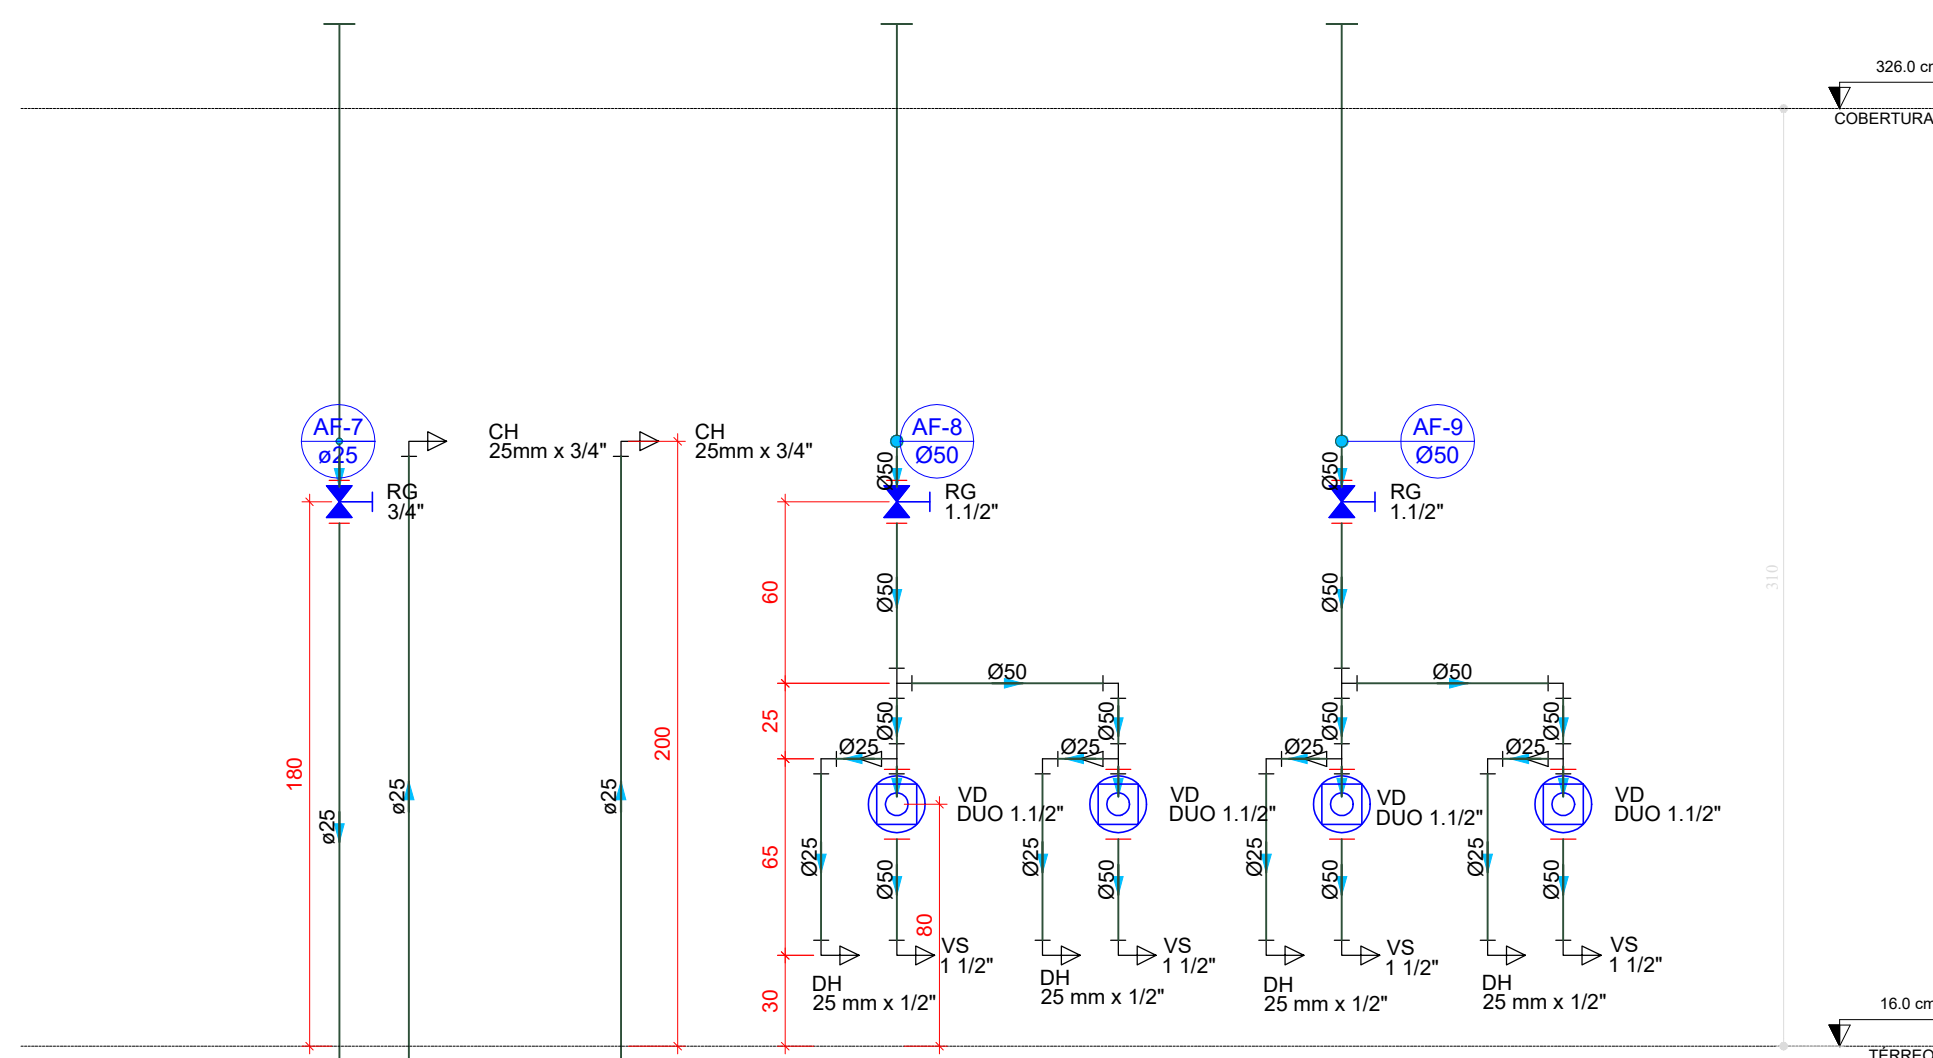


D35 ELEVÇÃO 2
ESCALA 1:25

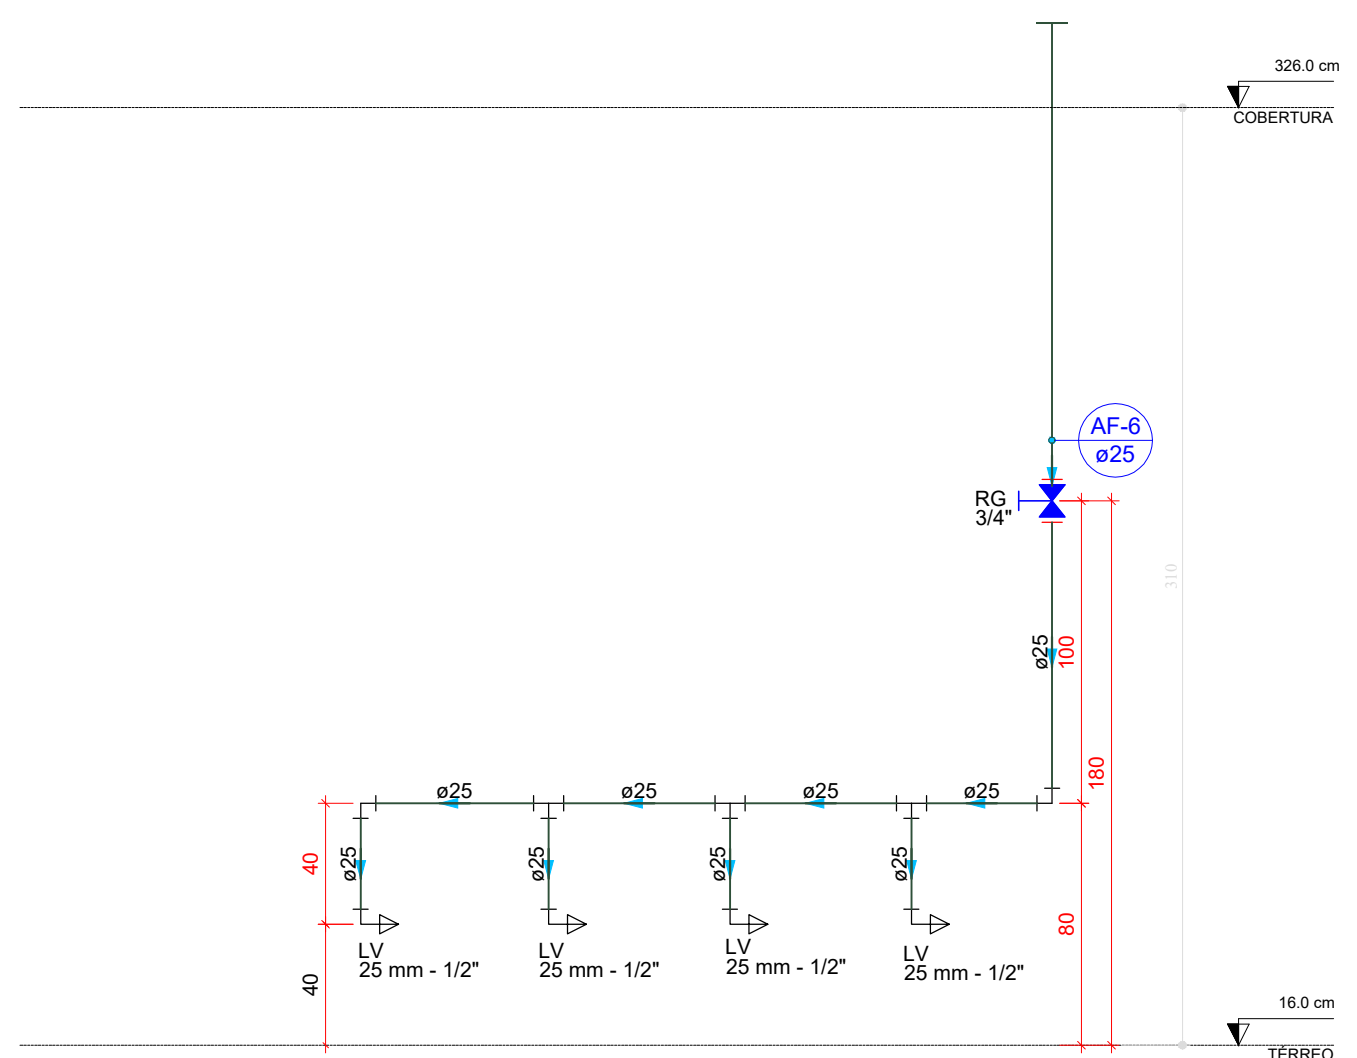


D36 ELEVÇÃO 3
ESCALA 1:25

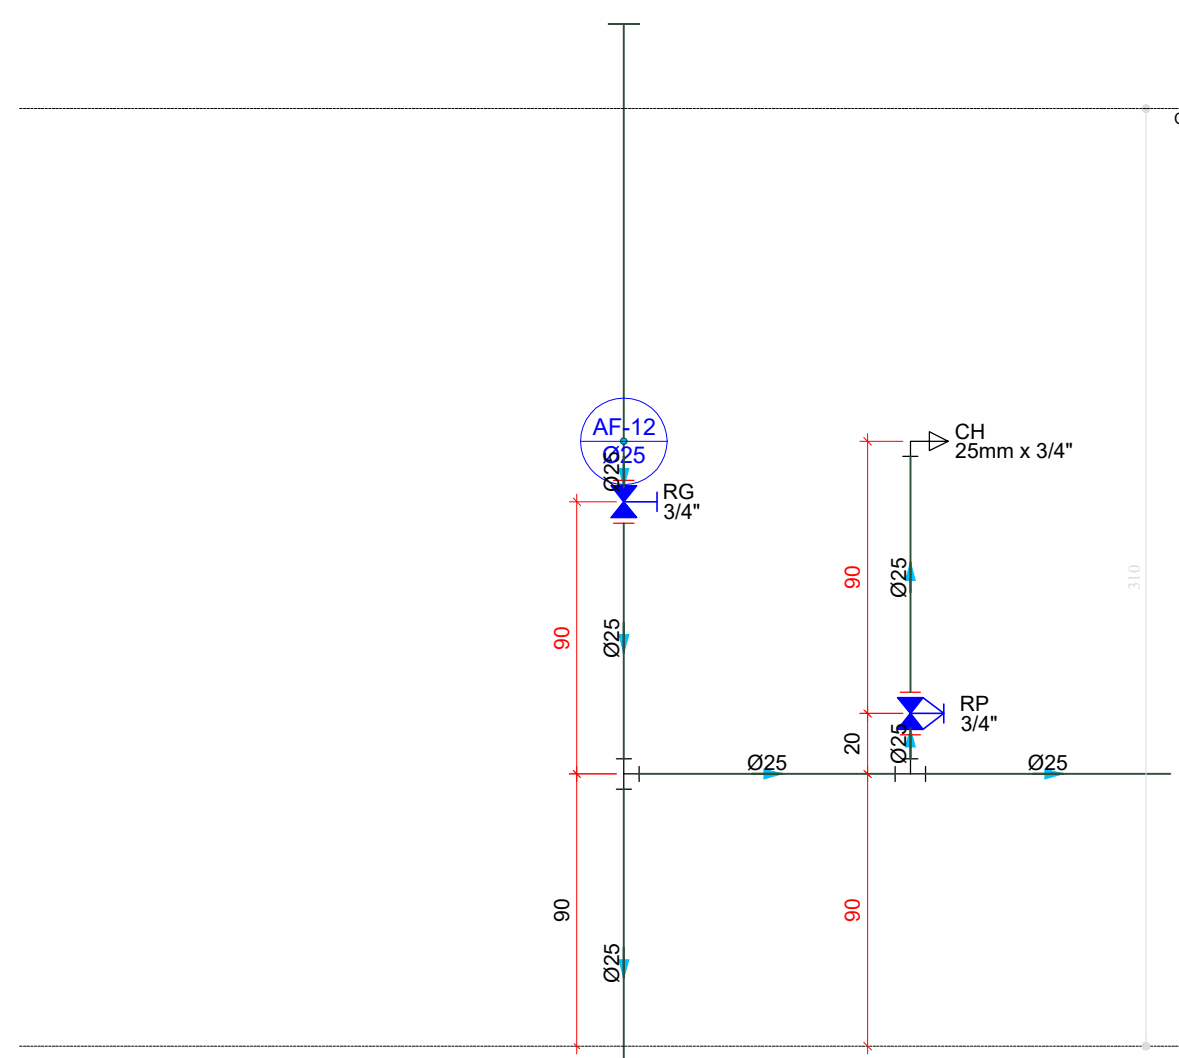


D37 ELEVÇÃO 4
ESCALA 1:25

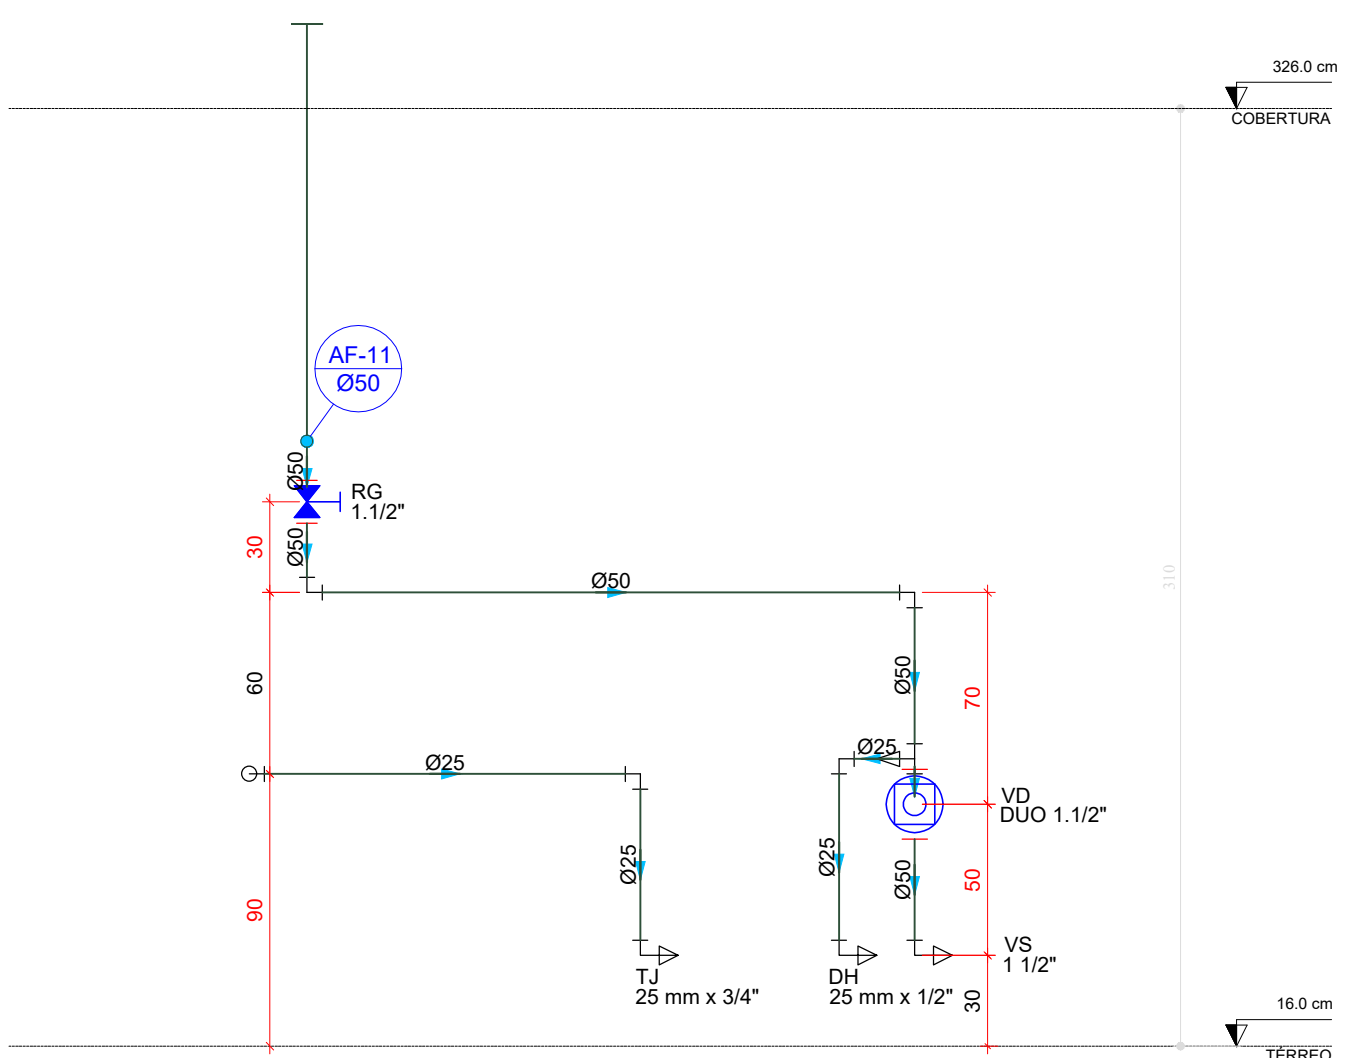


D38 ELEVÇÃO 5
ESCALA 1:25

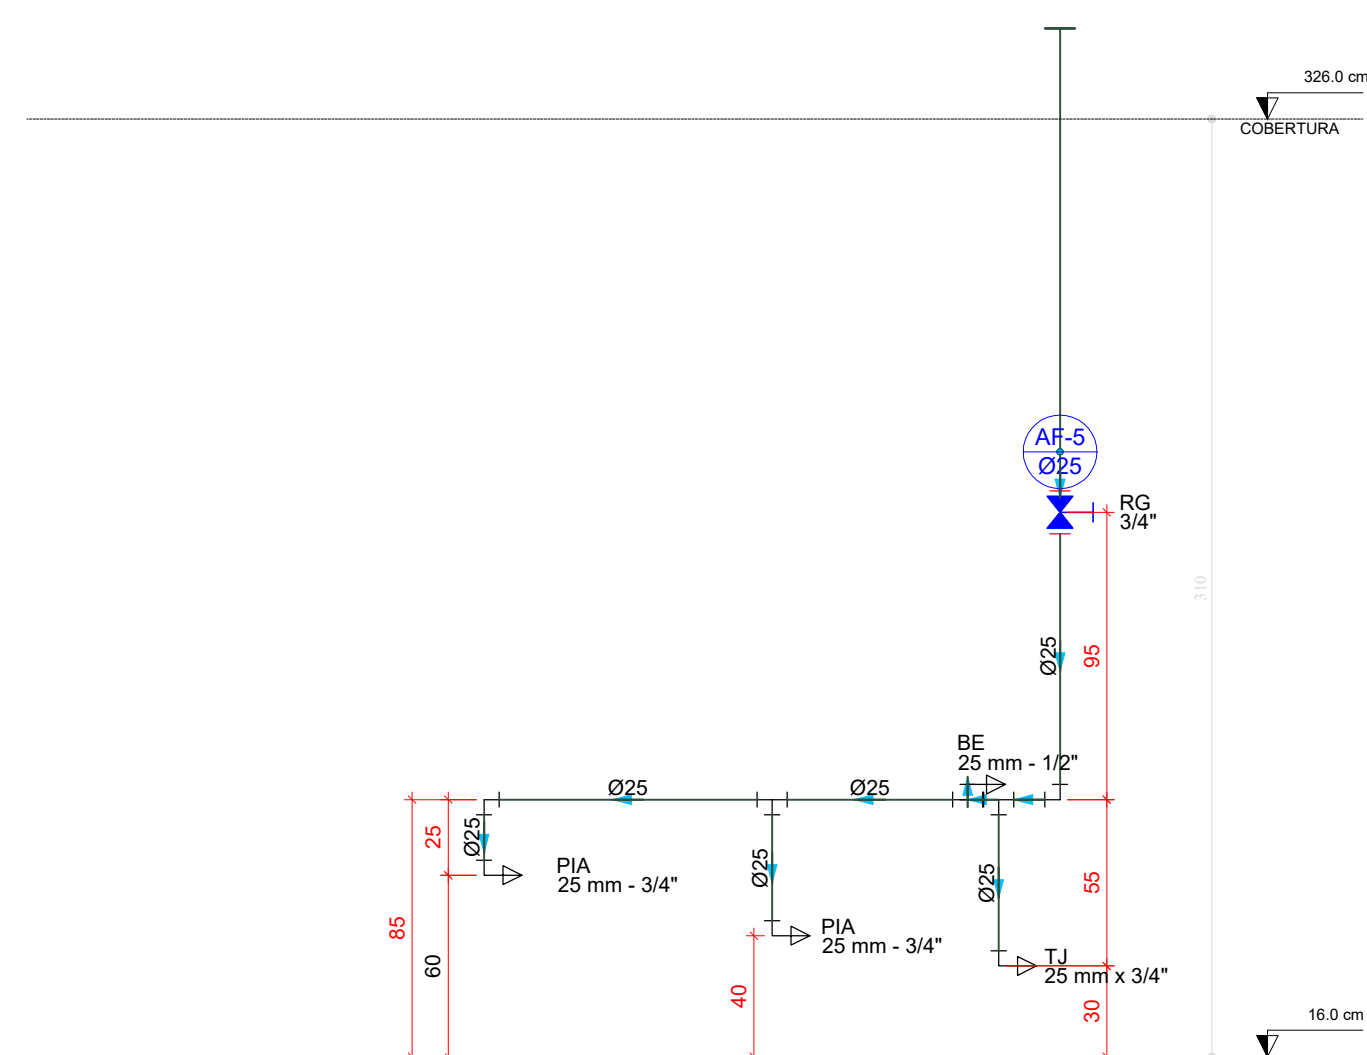


D39 ELEVÇÃO 6
ESCALA 1:25

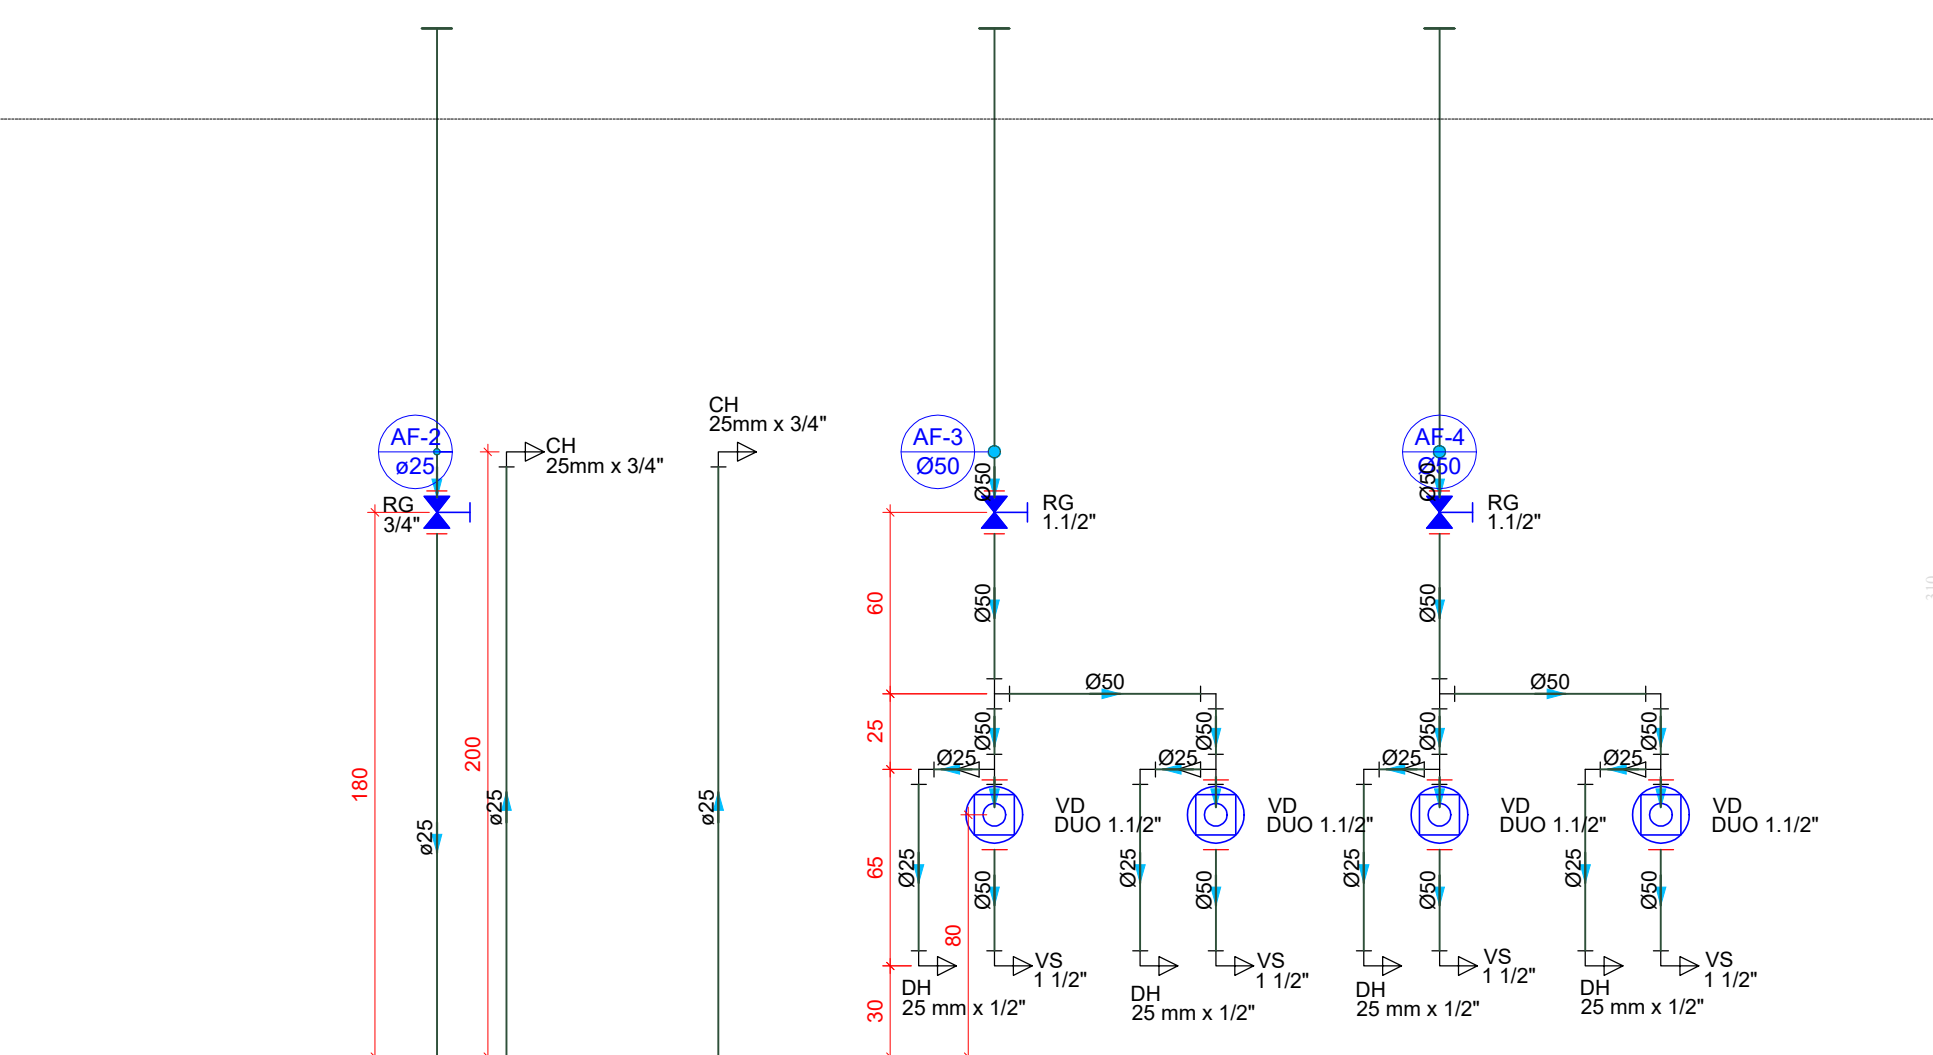


D40 ELEVÇÃO 7
ESCALA 1:25

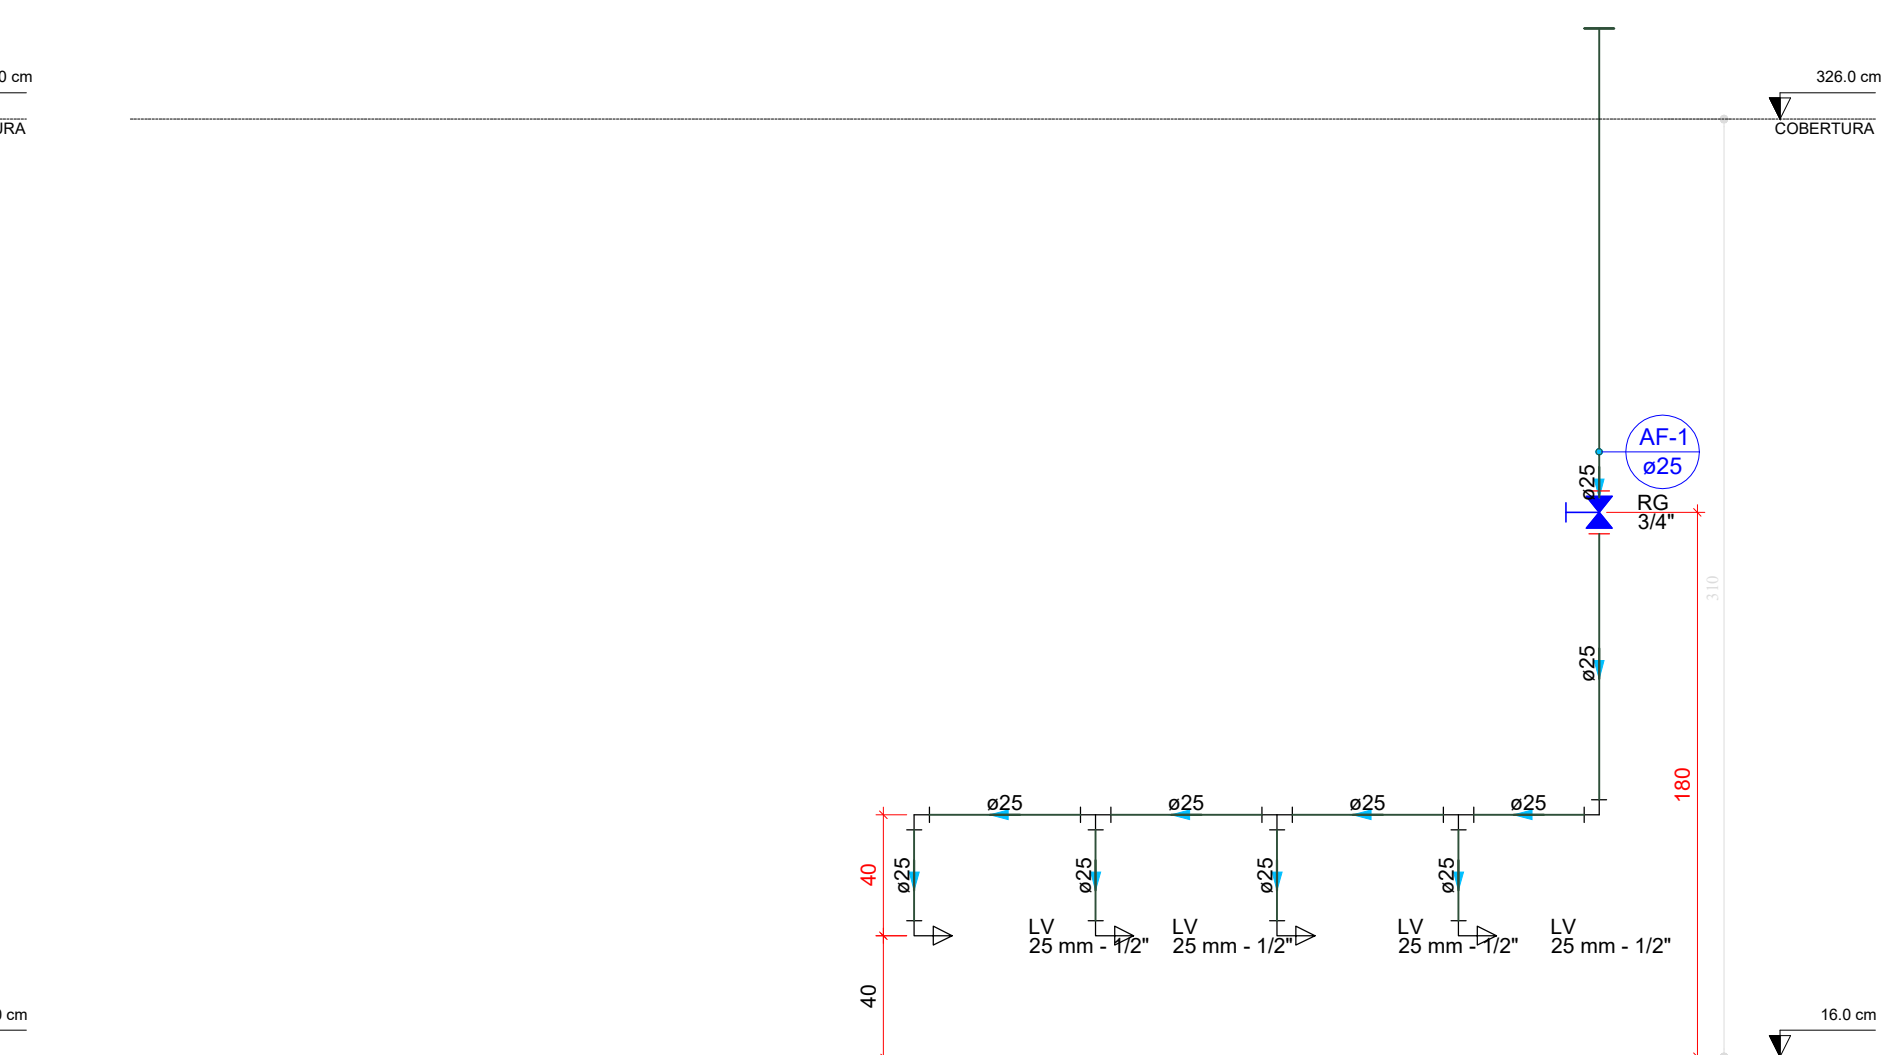


D41 ELEVÇÃO 8
ESCALA 1:25

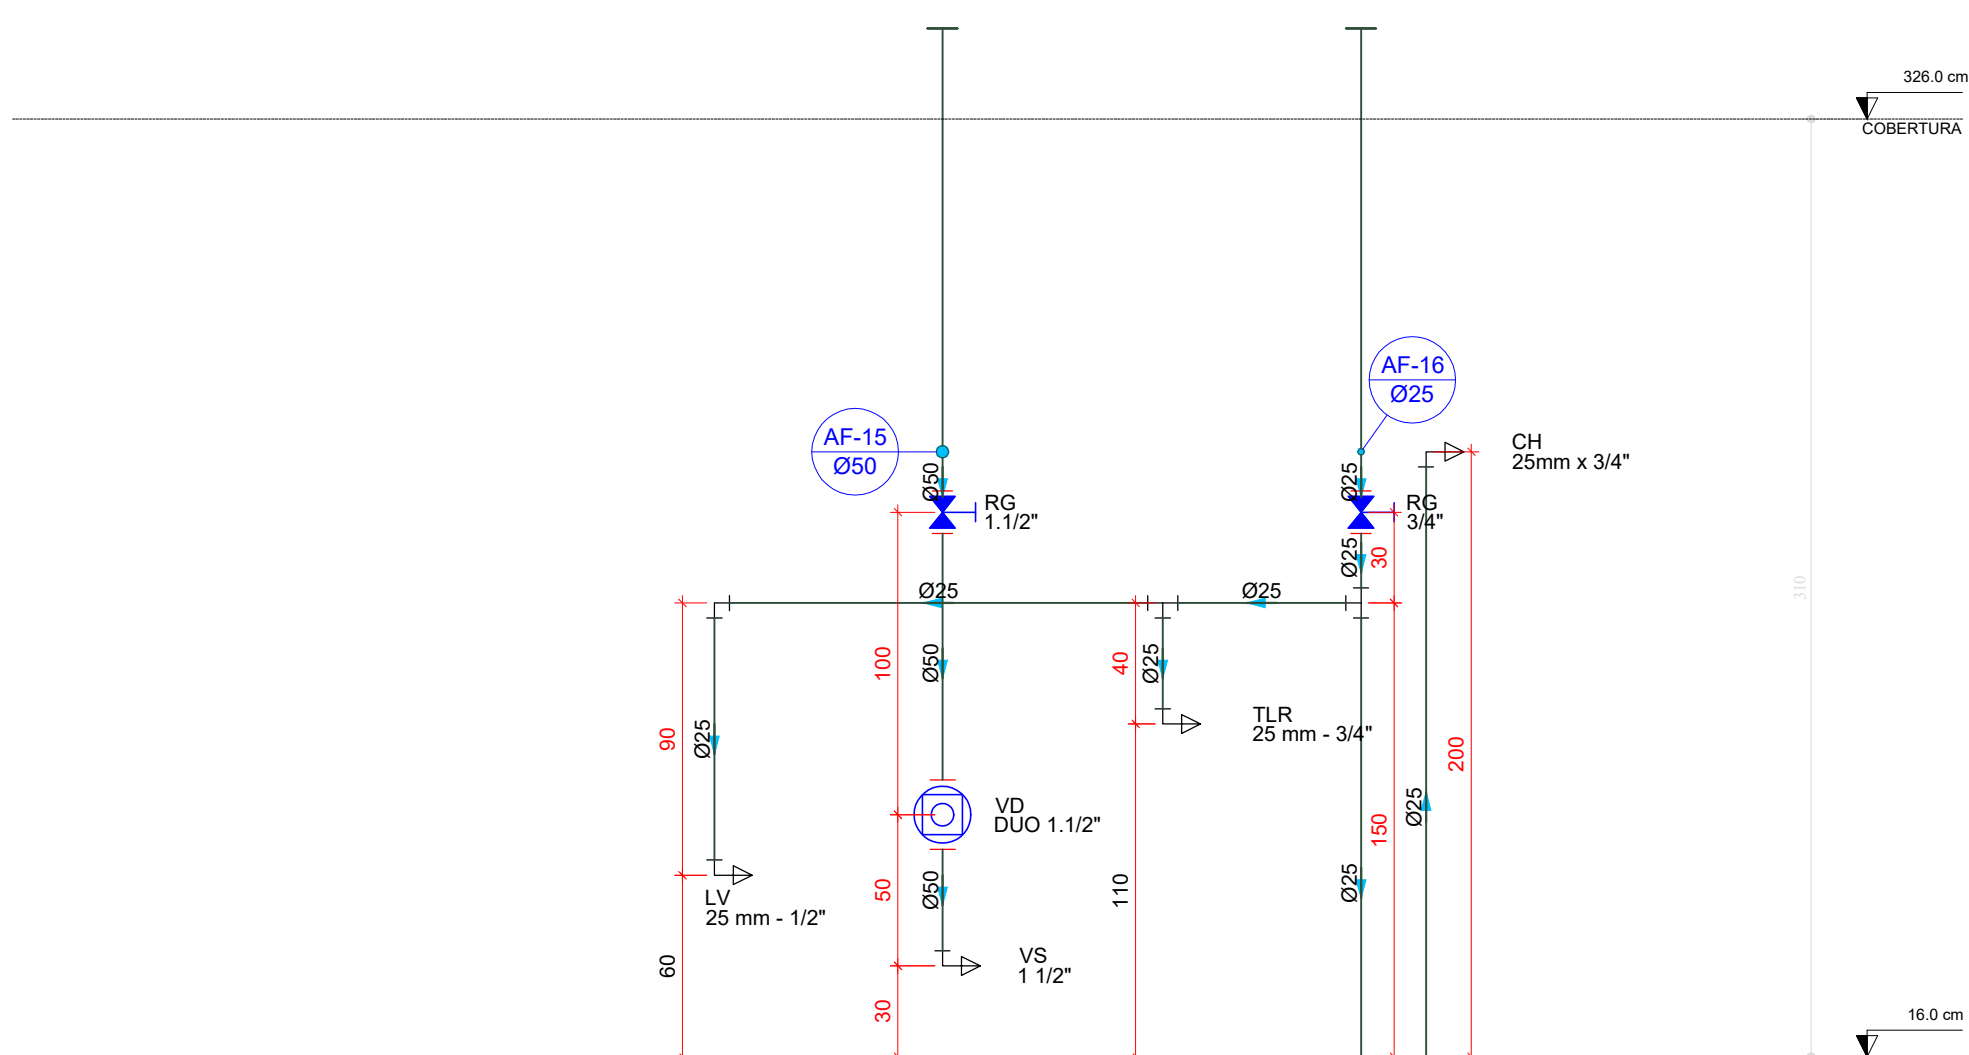


D42 ELEVÇÃO 9
ESCALA 1:25

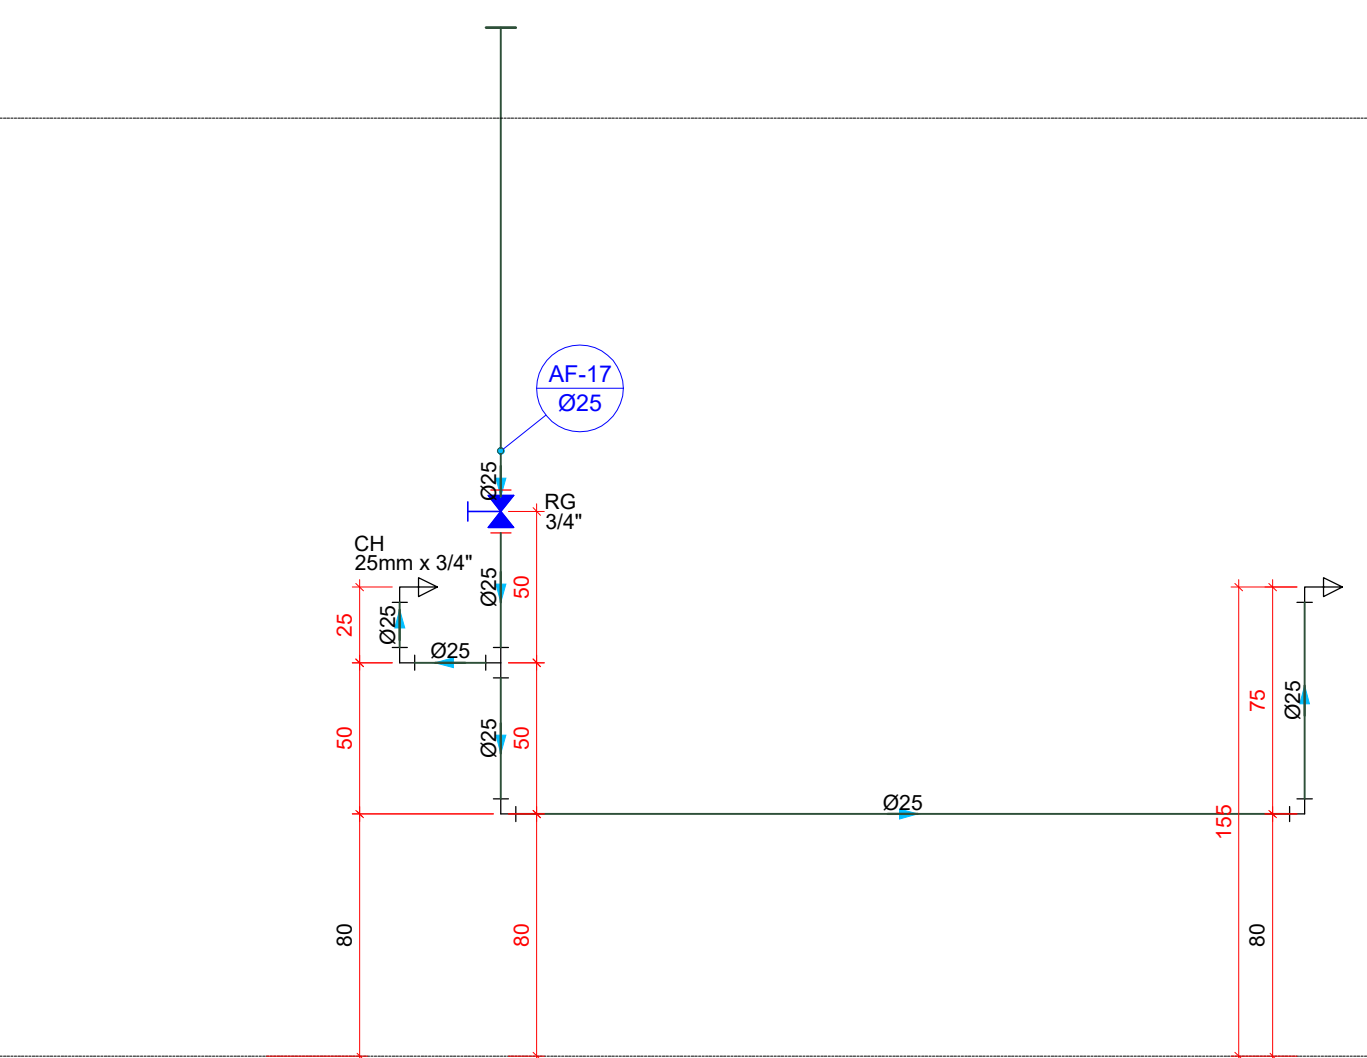


D43 ELEVÇÃO 10
ESCALA 1:25

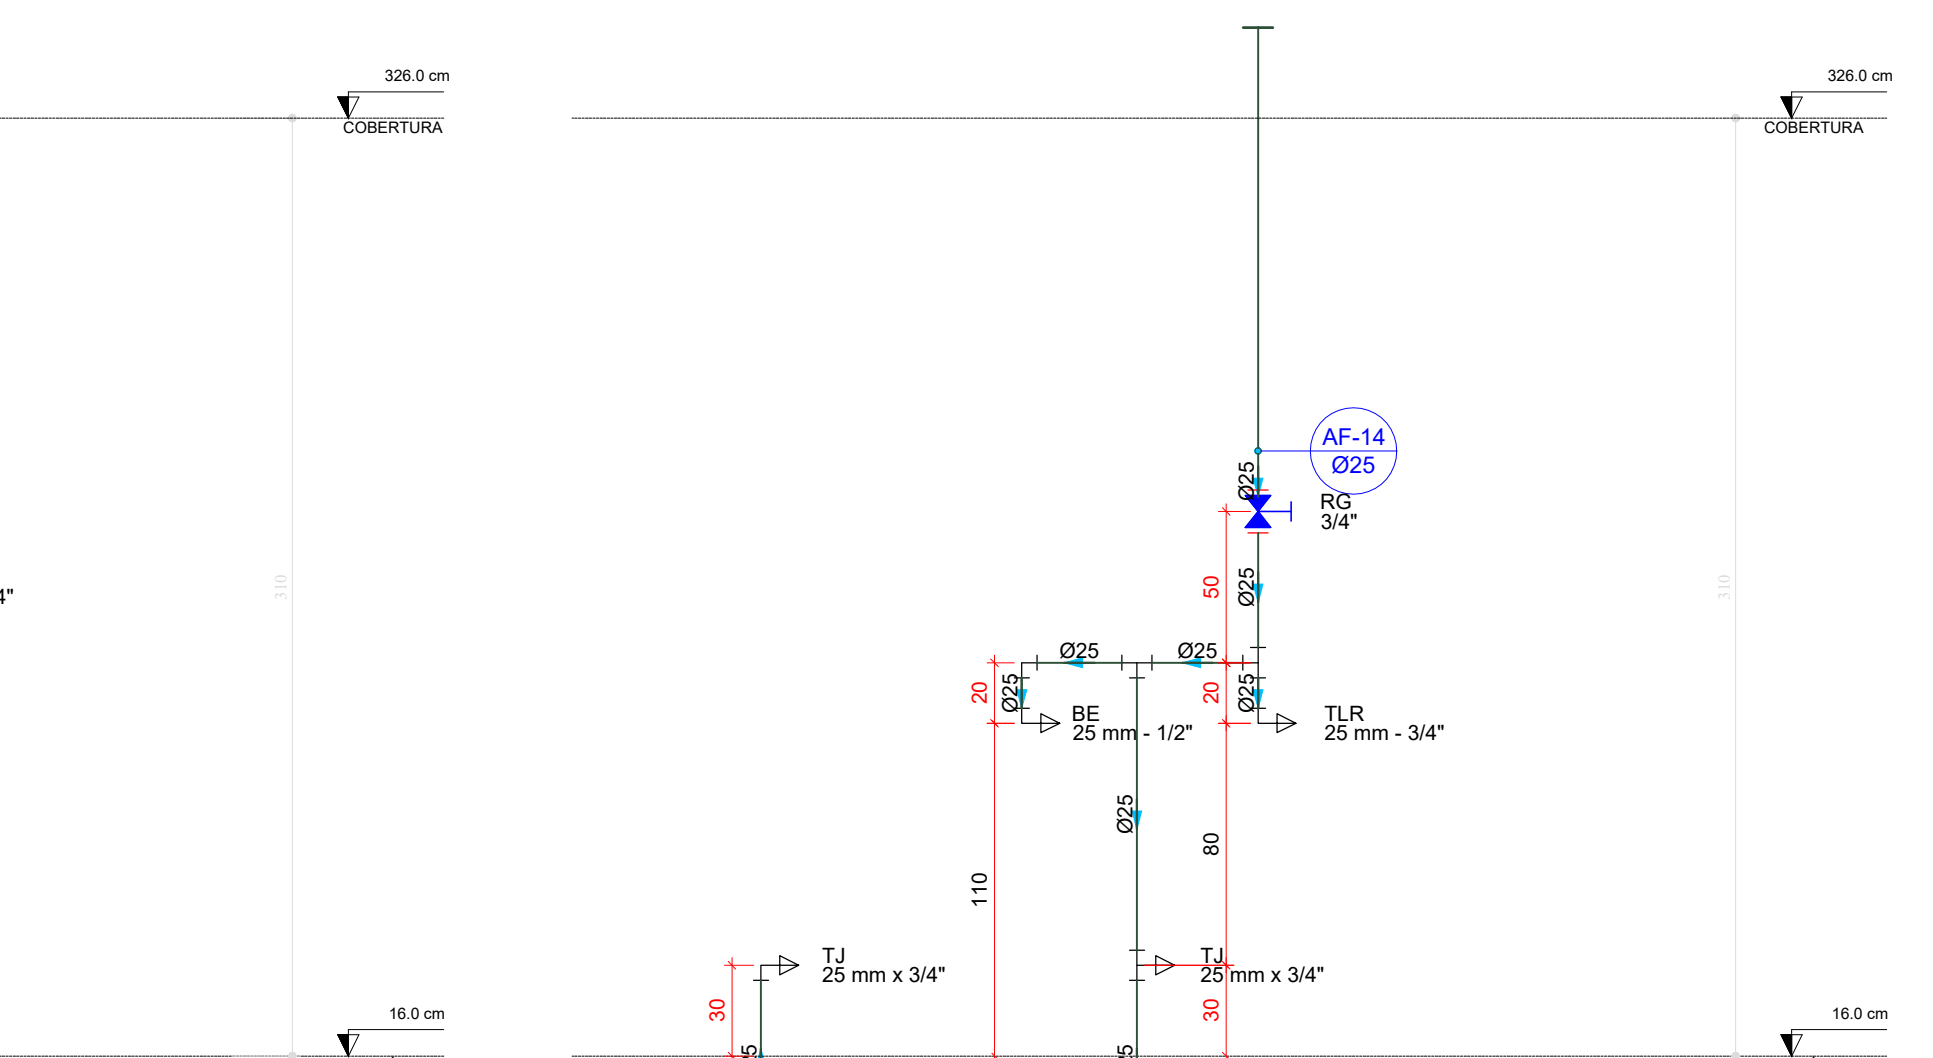


D44 ELEVÇÃO 11
ESCALA 1:25

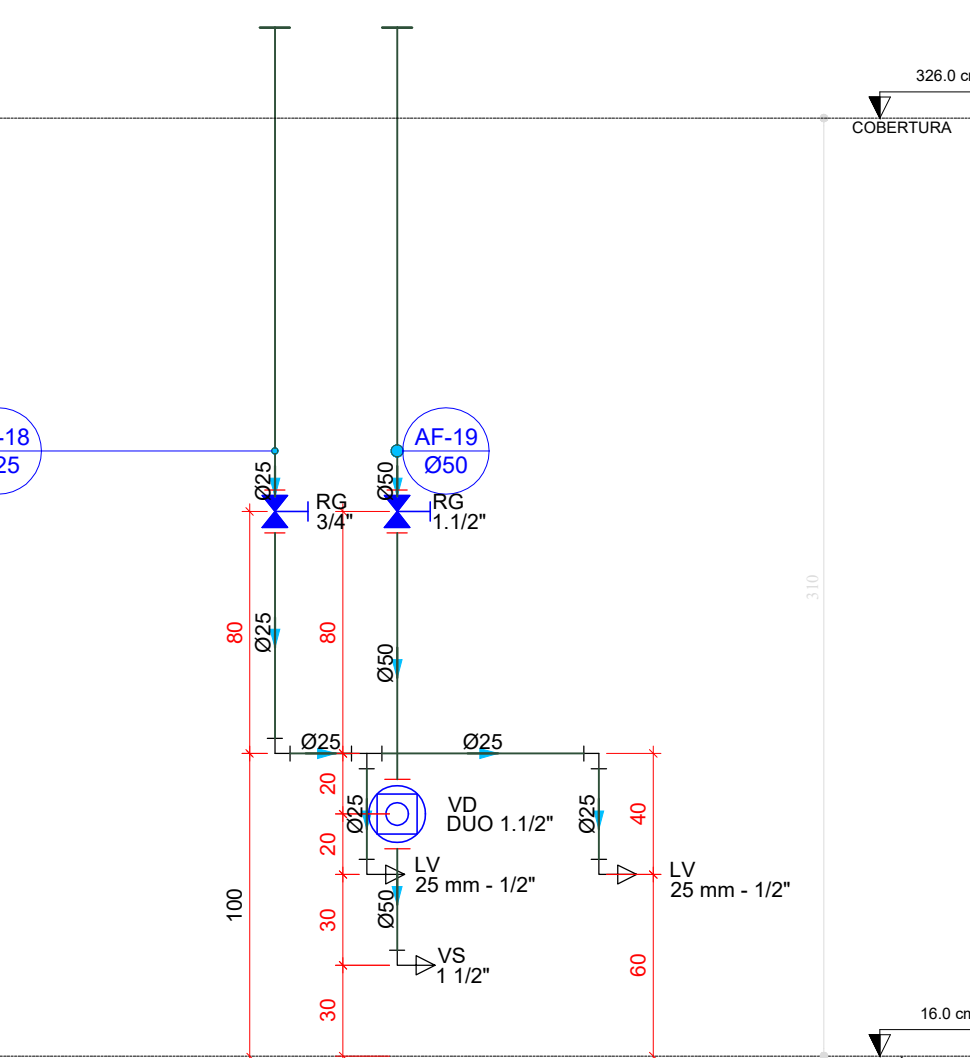


D45 ELEVÇÃO 12
ESCALA 1:25

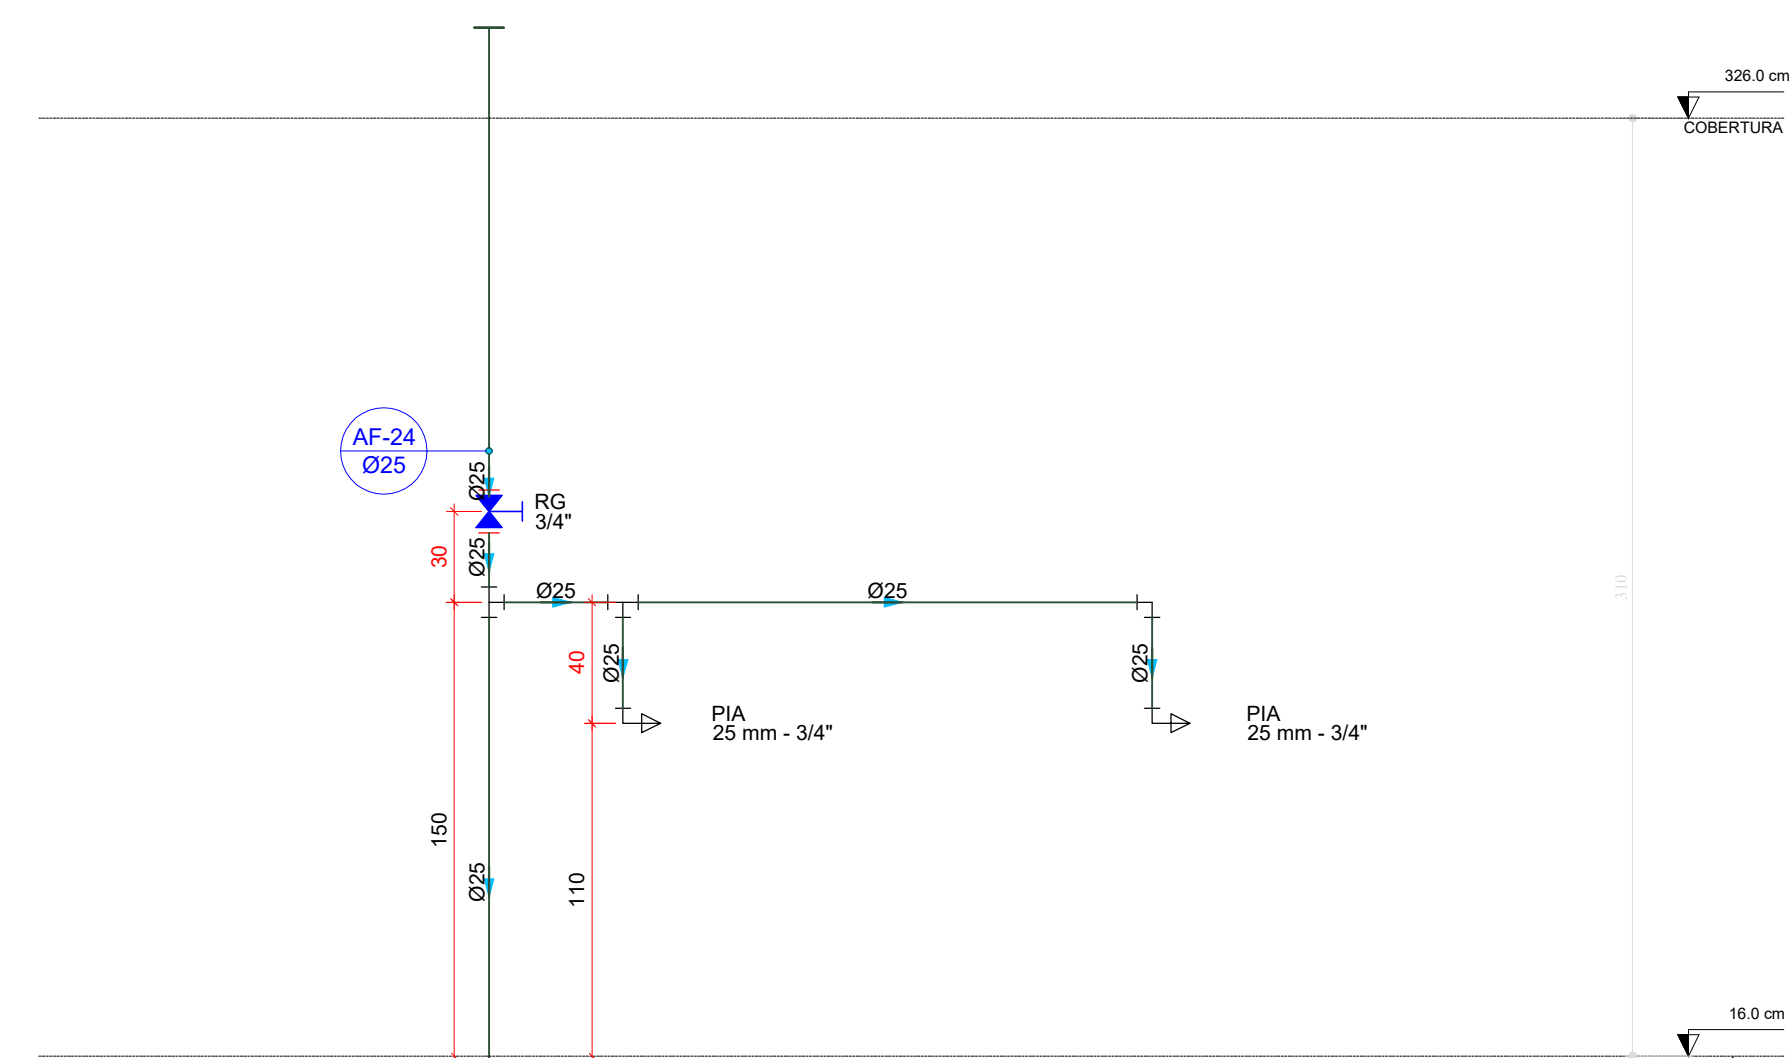


D46 ELEVÇÃO 13
ESCALA 1:25

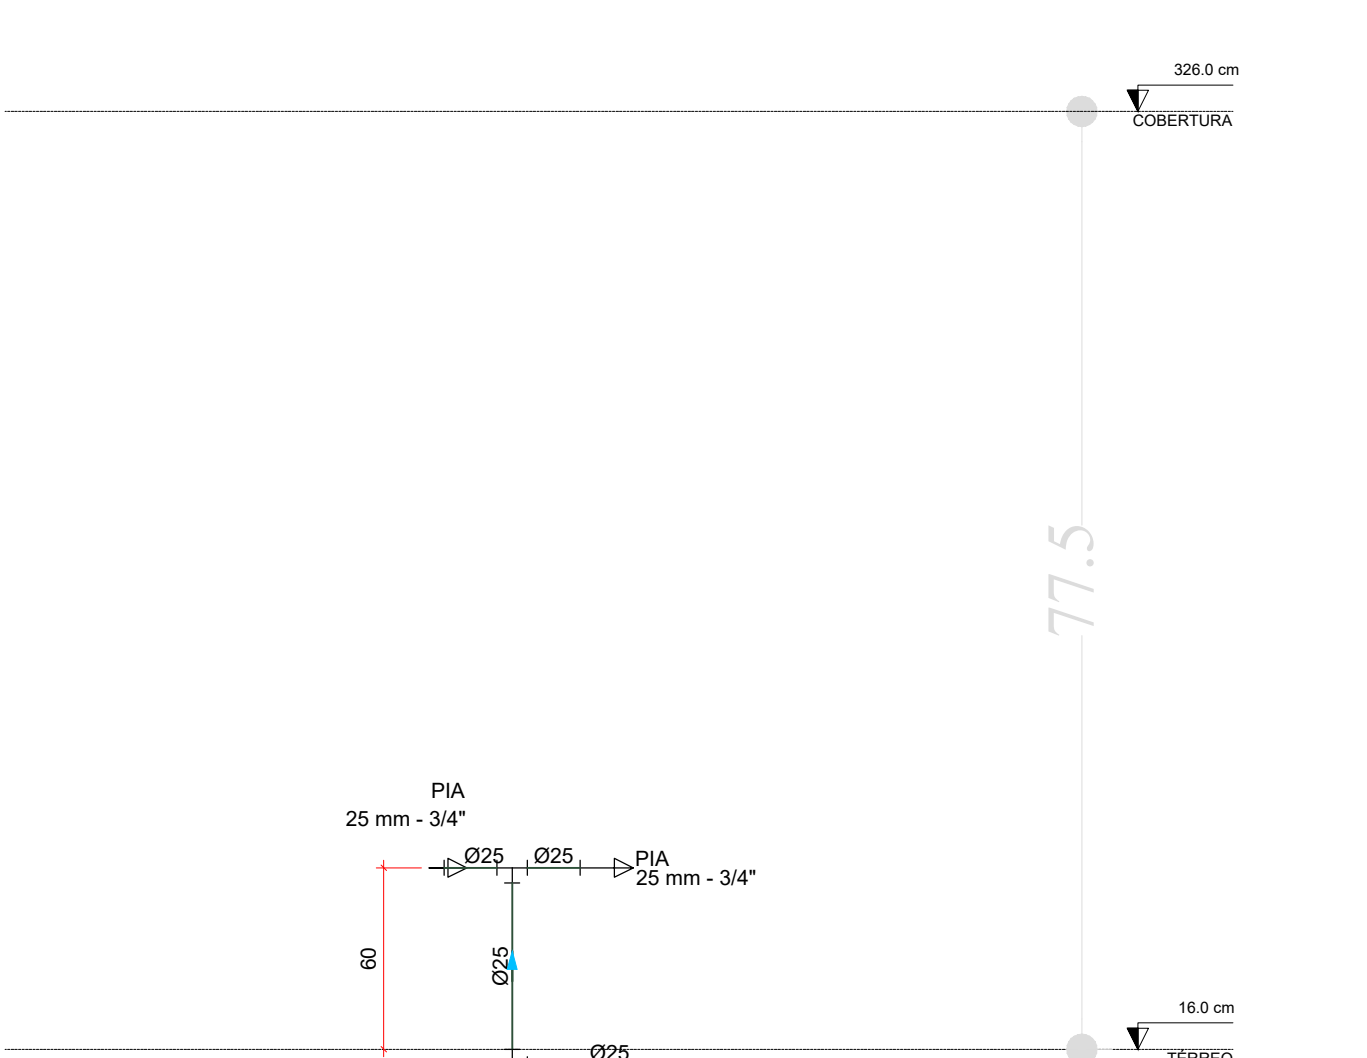


D47 ELEVÇÃO 14
ESCALA 1:25

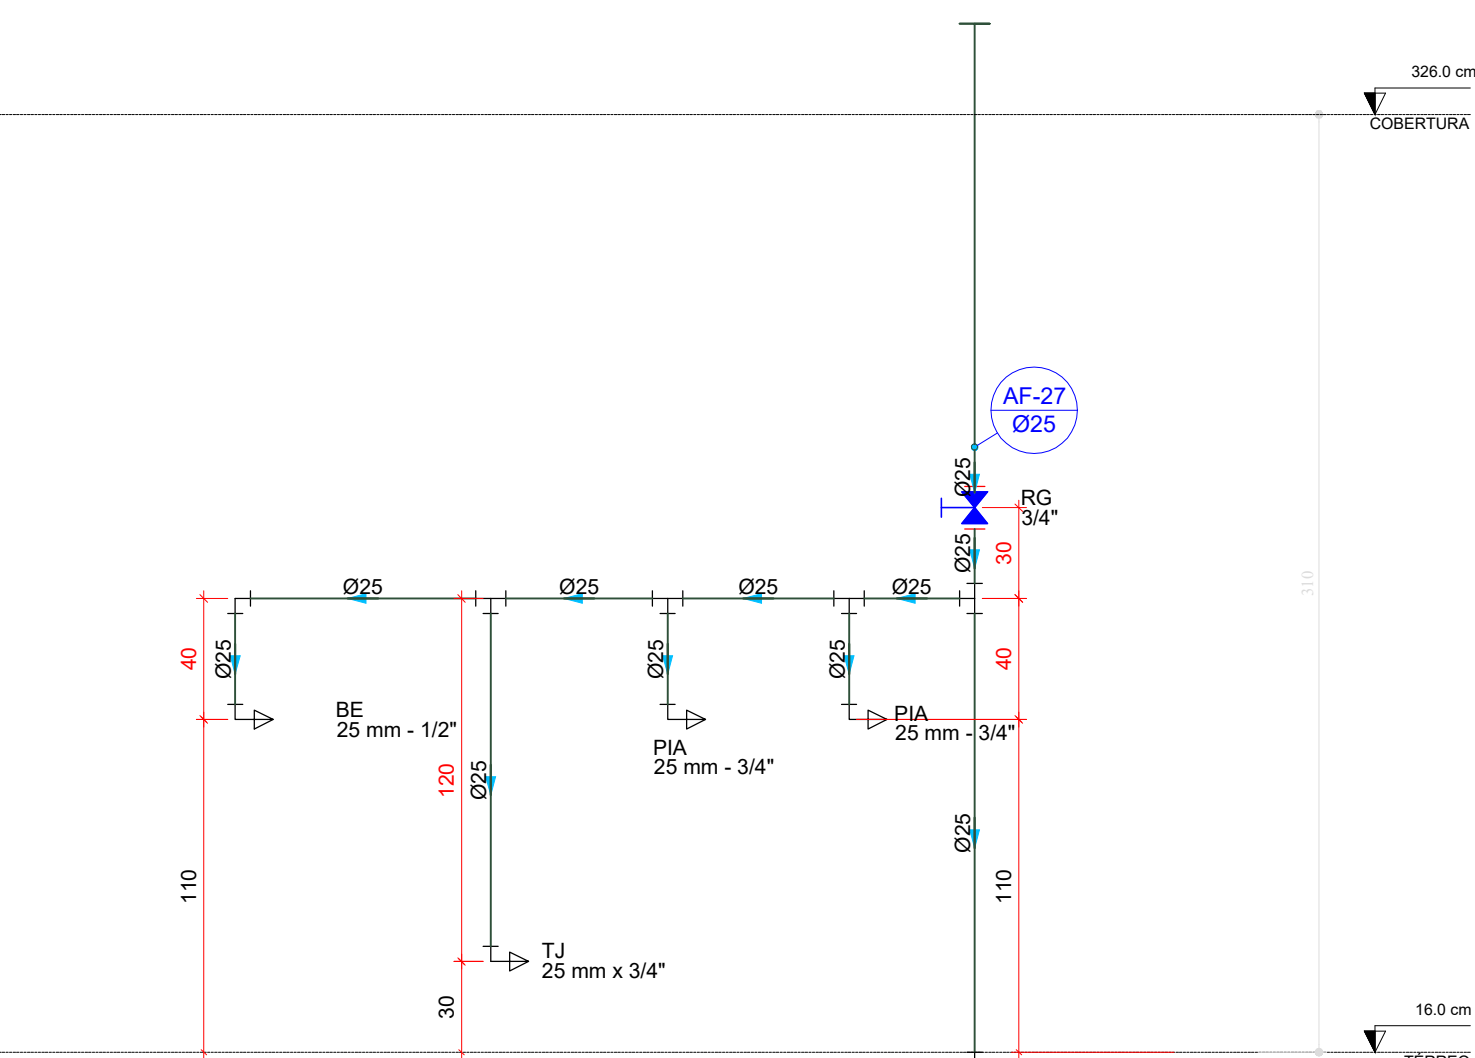


D48 ELEVÇÃO 15
ESCALA 1:25

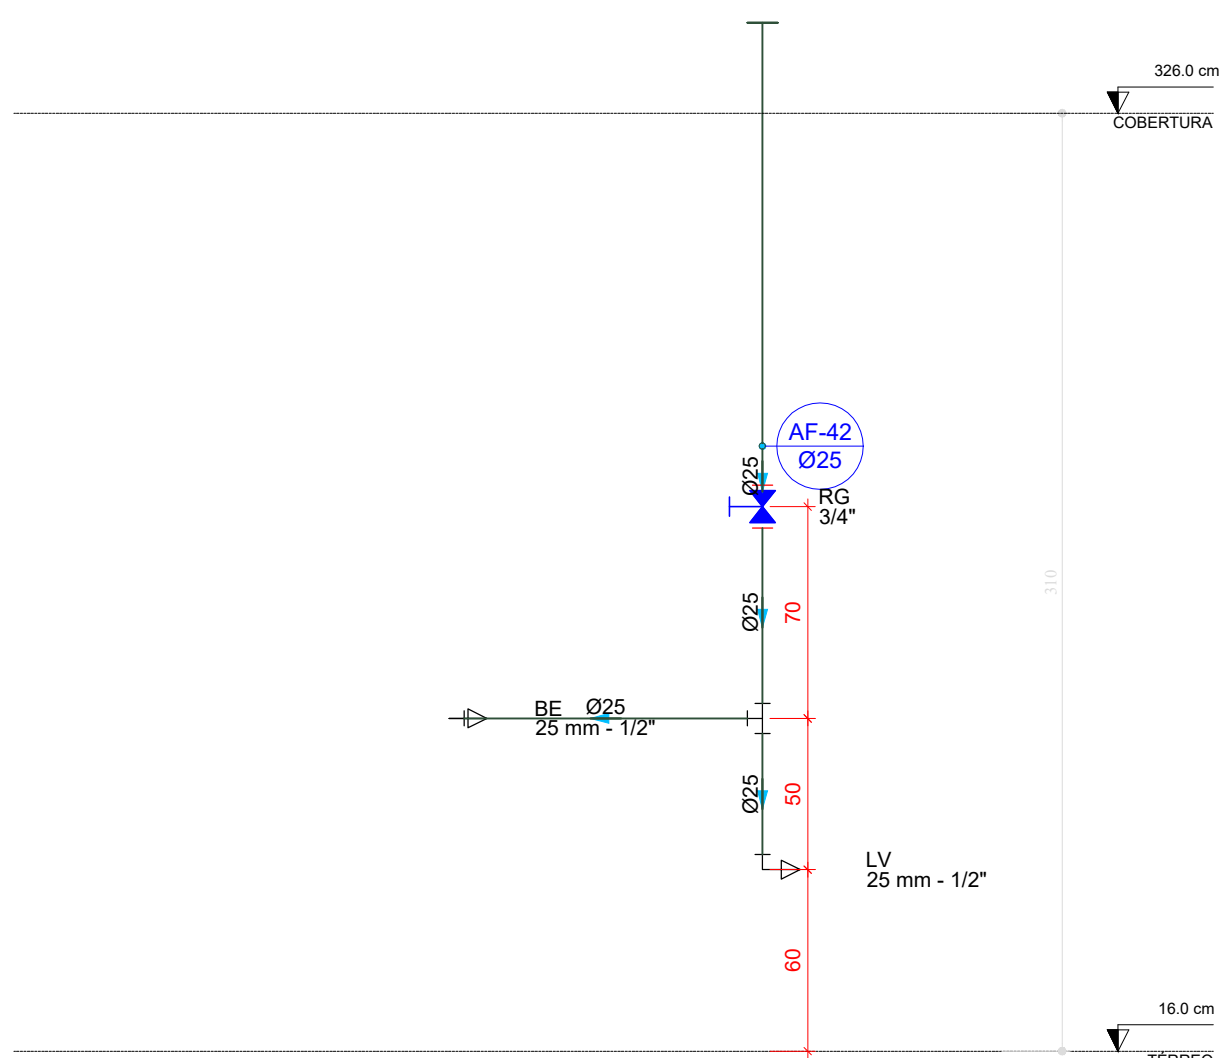

D49 ELEVÇÃO 16
ESCALA 1:25

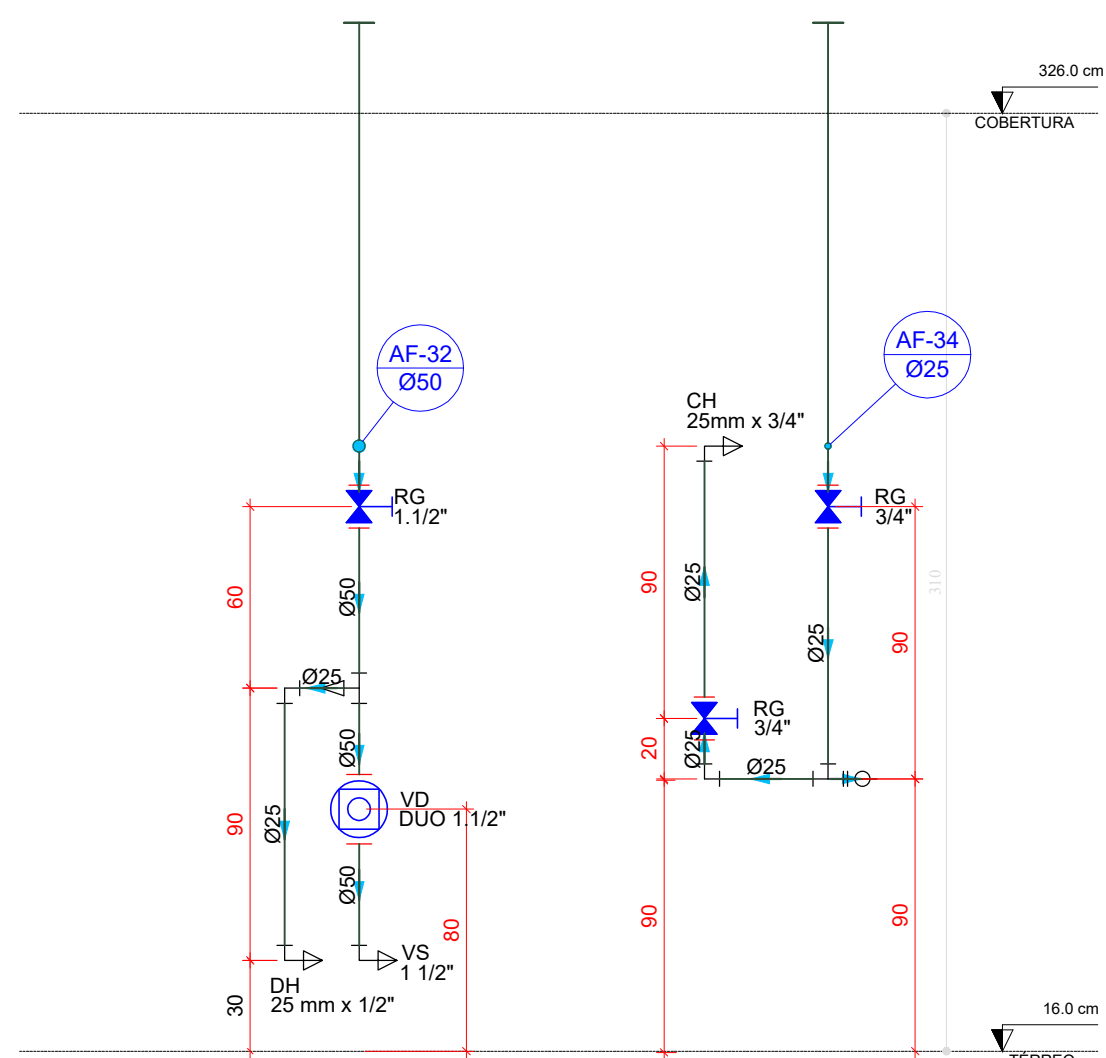

D50 ELEVÇÃO 17
ESCALA 1:25

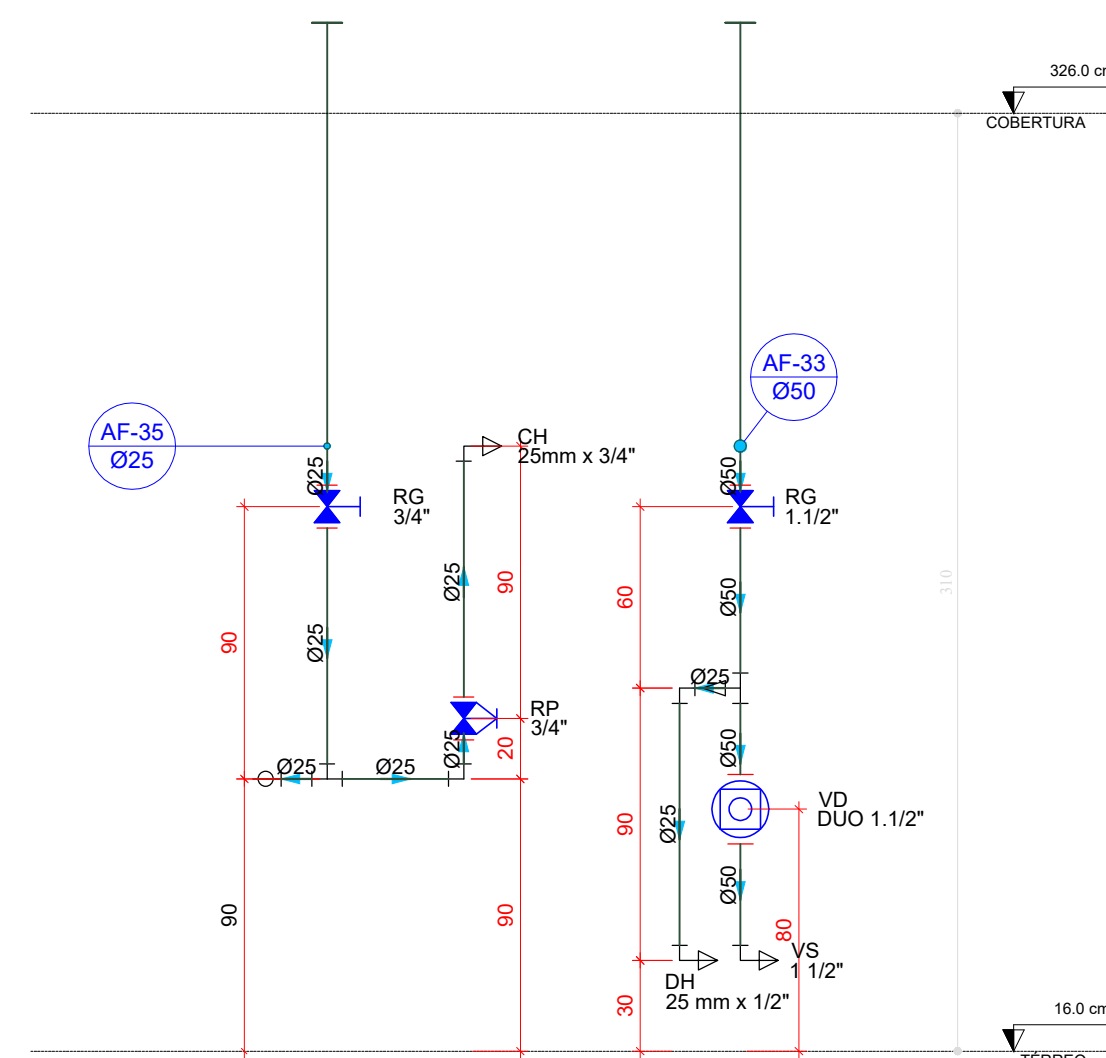

D51 ELEVÇÃO 18
ESCALA 1:25

ESTADO DE MATO GROSSO PREFEITURA BARRA DO GARÇAS GOV. CELSO RIBEIRO DE SOUZA Rua Garças, 333 - Centro - Barra do Garças - MT - CEP 78.600-000		SECRETARIA DE DESENVOLVIMENTO URBANO E SUSTENTÁVEL	05/05
Obra: Creche Pré-Escola Tipo 2 - Residencial Carvalho		Coordenadas: 15°53'43.0"S 52°17'31.5"W	
Composto: PROJETO HIDRÁULICO - ÁGUA FRIA		APROVAÇÃO	
Local: Rua 17, Quadra 53, Lote 01, Bairro Residencial Carvalho I e II, Barra do Garças - MT			
Propriedade: Prefeitura Municipal de Barra do Garças			
Preparado: Jhonatan Conceição dos Santos CREA-MT 47792			
Área Construída: 786,07 m²		Dimensionada: Metros	Escala: Indicada
Arquivo: HIDRO	Data: Fevereiro/2026	Revisão:	



Legenda de condutas - TÉRREO

Pluvial (Drenagem AC)

Legenda - TÉRREO

Bucha de redução longa

Joelho 45

Joelho 90 - desce

Junção simples

Redução exotécnica - superior


Te sanitário

Legenda Instrução

Ø50mm	2/3
Ø60mm	2/3
Ø75mm	2/3
Ø100mm	1/3
Ø125mm	1/3
Ø150mm	1/3
Ø200mm	1/3
Ø250mm	1/3
Ø300mm	1/3
Ø350mm	1/3
Ø400mm	1/3
Ø450mm	1/3
Ø500mm	1/3
Ø600mm	1/3
Ø700mm	1/3
Ø800mm	1/3
Ø900mm	1/3
Ø1000mm	1/3
Ø1200mm	1/3
Ø1500mm	1/3
Ø2000mm	1/3
Ø2500mm	1/3
Ø3000mm	1/3
Ø3500mm	1/3
Ø4000mm	1/3
Ø4500mm	1/3
Ø5000mm	1/3
Ø6000mm	1/3
Ø7000mm	1/3
Ø8000mm	1/3
Ø9000mm	1/3
Ø10000mm	1/3








1 PLANTA BAIXA TÉRREO
ESCALA 1/50

ESTADO DE MATO GROSSO		PREFEITURA		BARRA DO GARÇAS		SECRETARIA DE DESENVOLVIMENTO URBANO E SUSTENTÁVEL		01/01	
Rua Goiás, 51 Centro - Barra do Garças - MT - CEP 75.800-000		CNPJ 06.476.290/0001-00		Insc. Est. 000.000.000-00		Insc. Mun. 000.000.000-00		Coordenadas: 15°53'43.0"S 52°17'31.5"W	
Projeto: Creche Pré-Escola Tipo 2 - Residencial Carvalho		PROJETO HIDRÁULICO - DRENAGEM		Rua 17, Quadra 53, Lote 01, Bairro Residencial Carvalho I e II, Barra do Garças - MT		Aprovação			
Proprietário: Prefeitura Municipal de Barra do Garças		Data do projeto: 01/01/2025		Arquiteto: JOÃO CARLOS DE SOUZA		Engenheiro: JOÃO CARLOS DE SOUZA			
Ass. Gerente: 780,07 m²		Desenho: 01/01/2025		Escala: 1/50		Indicação: 01/01/2025			
Assinatura: HERIO		Data: Fevereiro/2025		Projeto: 01/01/2025					



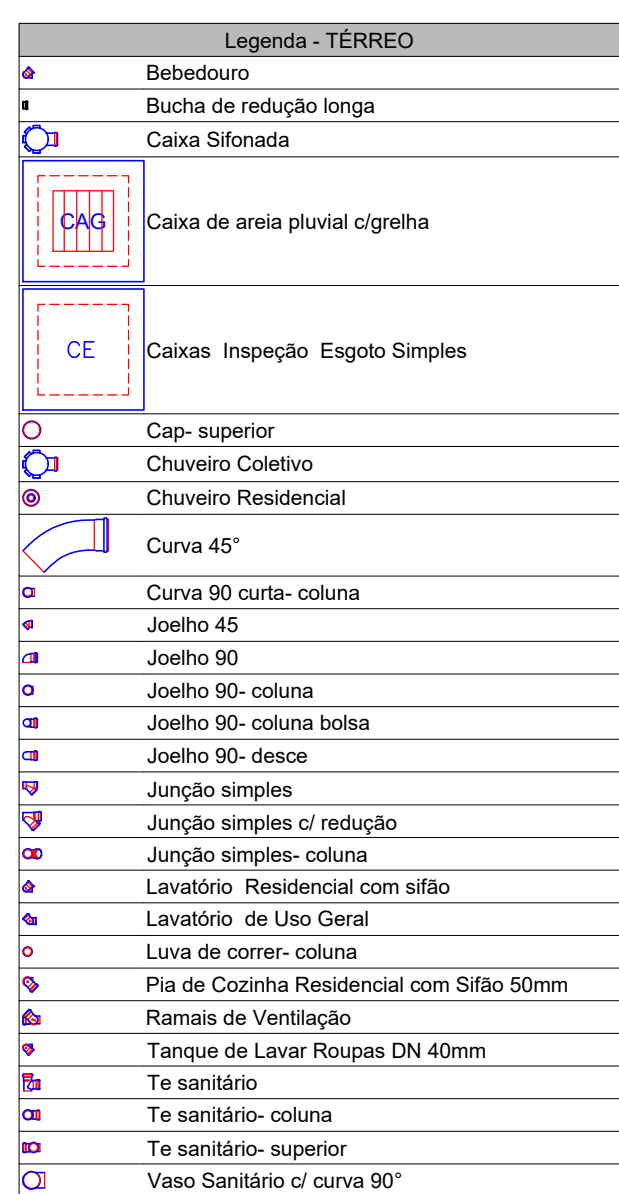


14 TANQUE SÉPTICO
ESCALA 1/25




ESTADO DE MATO GROSSO PREFEITURA BARRA DO GARÇAS CEARÁ DO TRABALHO COM RESPONSABILIDADE Cidade: Barra do Garças - Estado do Mato Grosso - CEP 78.600-000	SECRETARIA DE DESENVOLVIMENTO URBANO E SUSTENTABILIDADE 03/05
Coordenadas: 15°53'43"S 52°17'31"W	
PROVAÇÃO	
Nome: Rua Crezê Pré-Escola Tipo 2 - CEP 78.600-000	
Local: Projeto Hidráulico - ESGOTO E PLUVIAL	
Construção: Rua 17, Quadra 53, Lote 01, Bairro Residencial Carvalho e II, Barra do Garças - MT	
Propriedade: Prefeitura Municipal de Barra do Garças	
Proprietário: Prefeitura Municipal de Barra do Garças Prefeitura Municipal de Barra do Garças	Assinatura do Representante: Jhonatan Conceição dos Santos CREA-MT 47752
Área Construída: 786,07 m²	Medidas:
Área: 786,07 m²	Indicador:
Apresentação: HIDRO	Propriedade: Fevereiro/2026

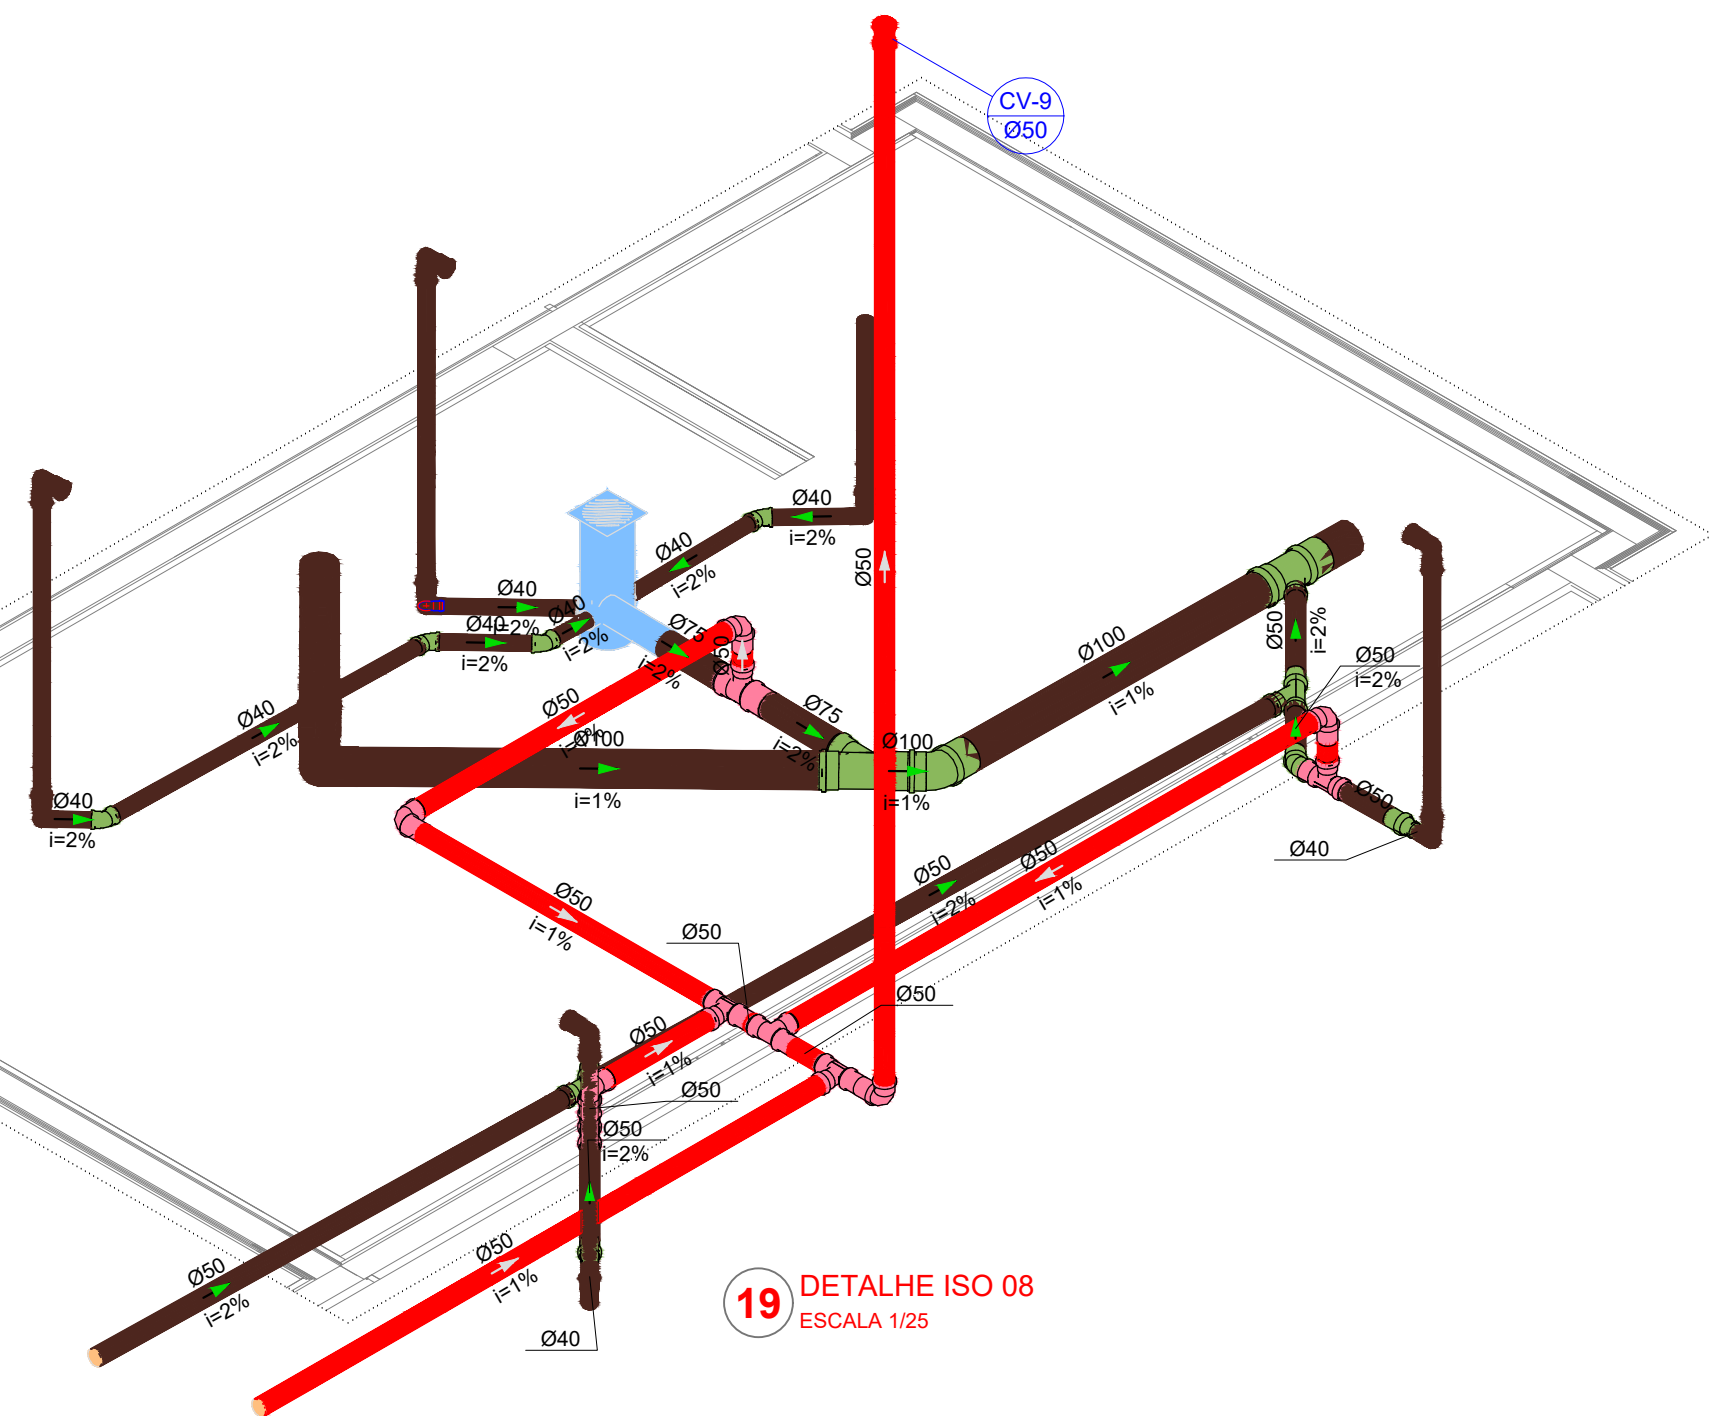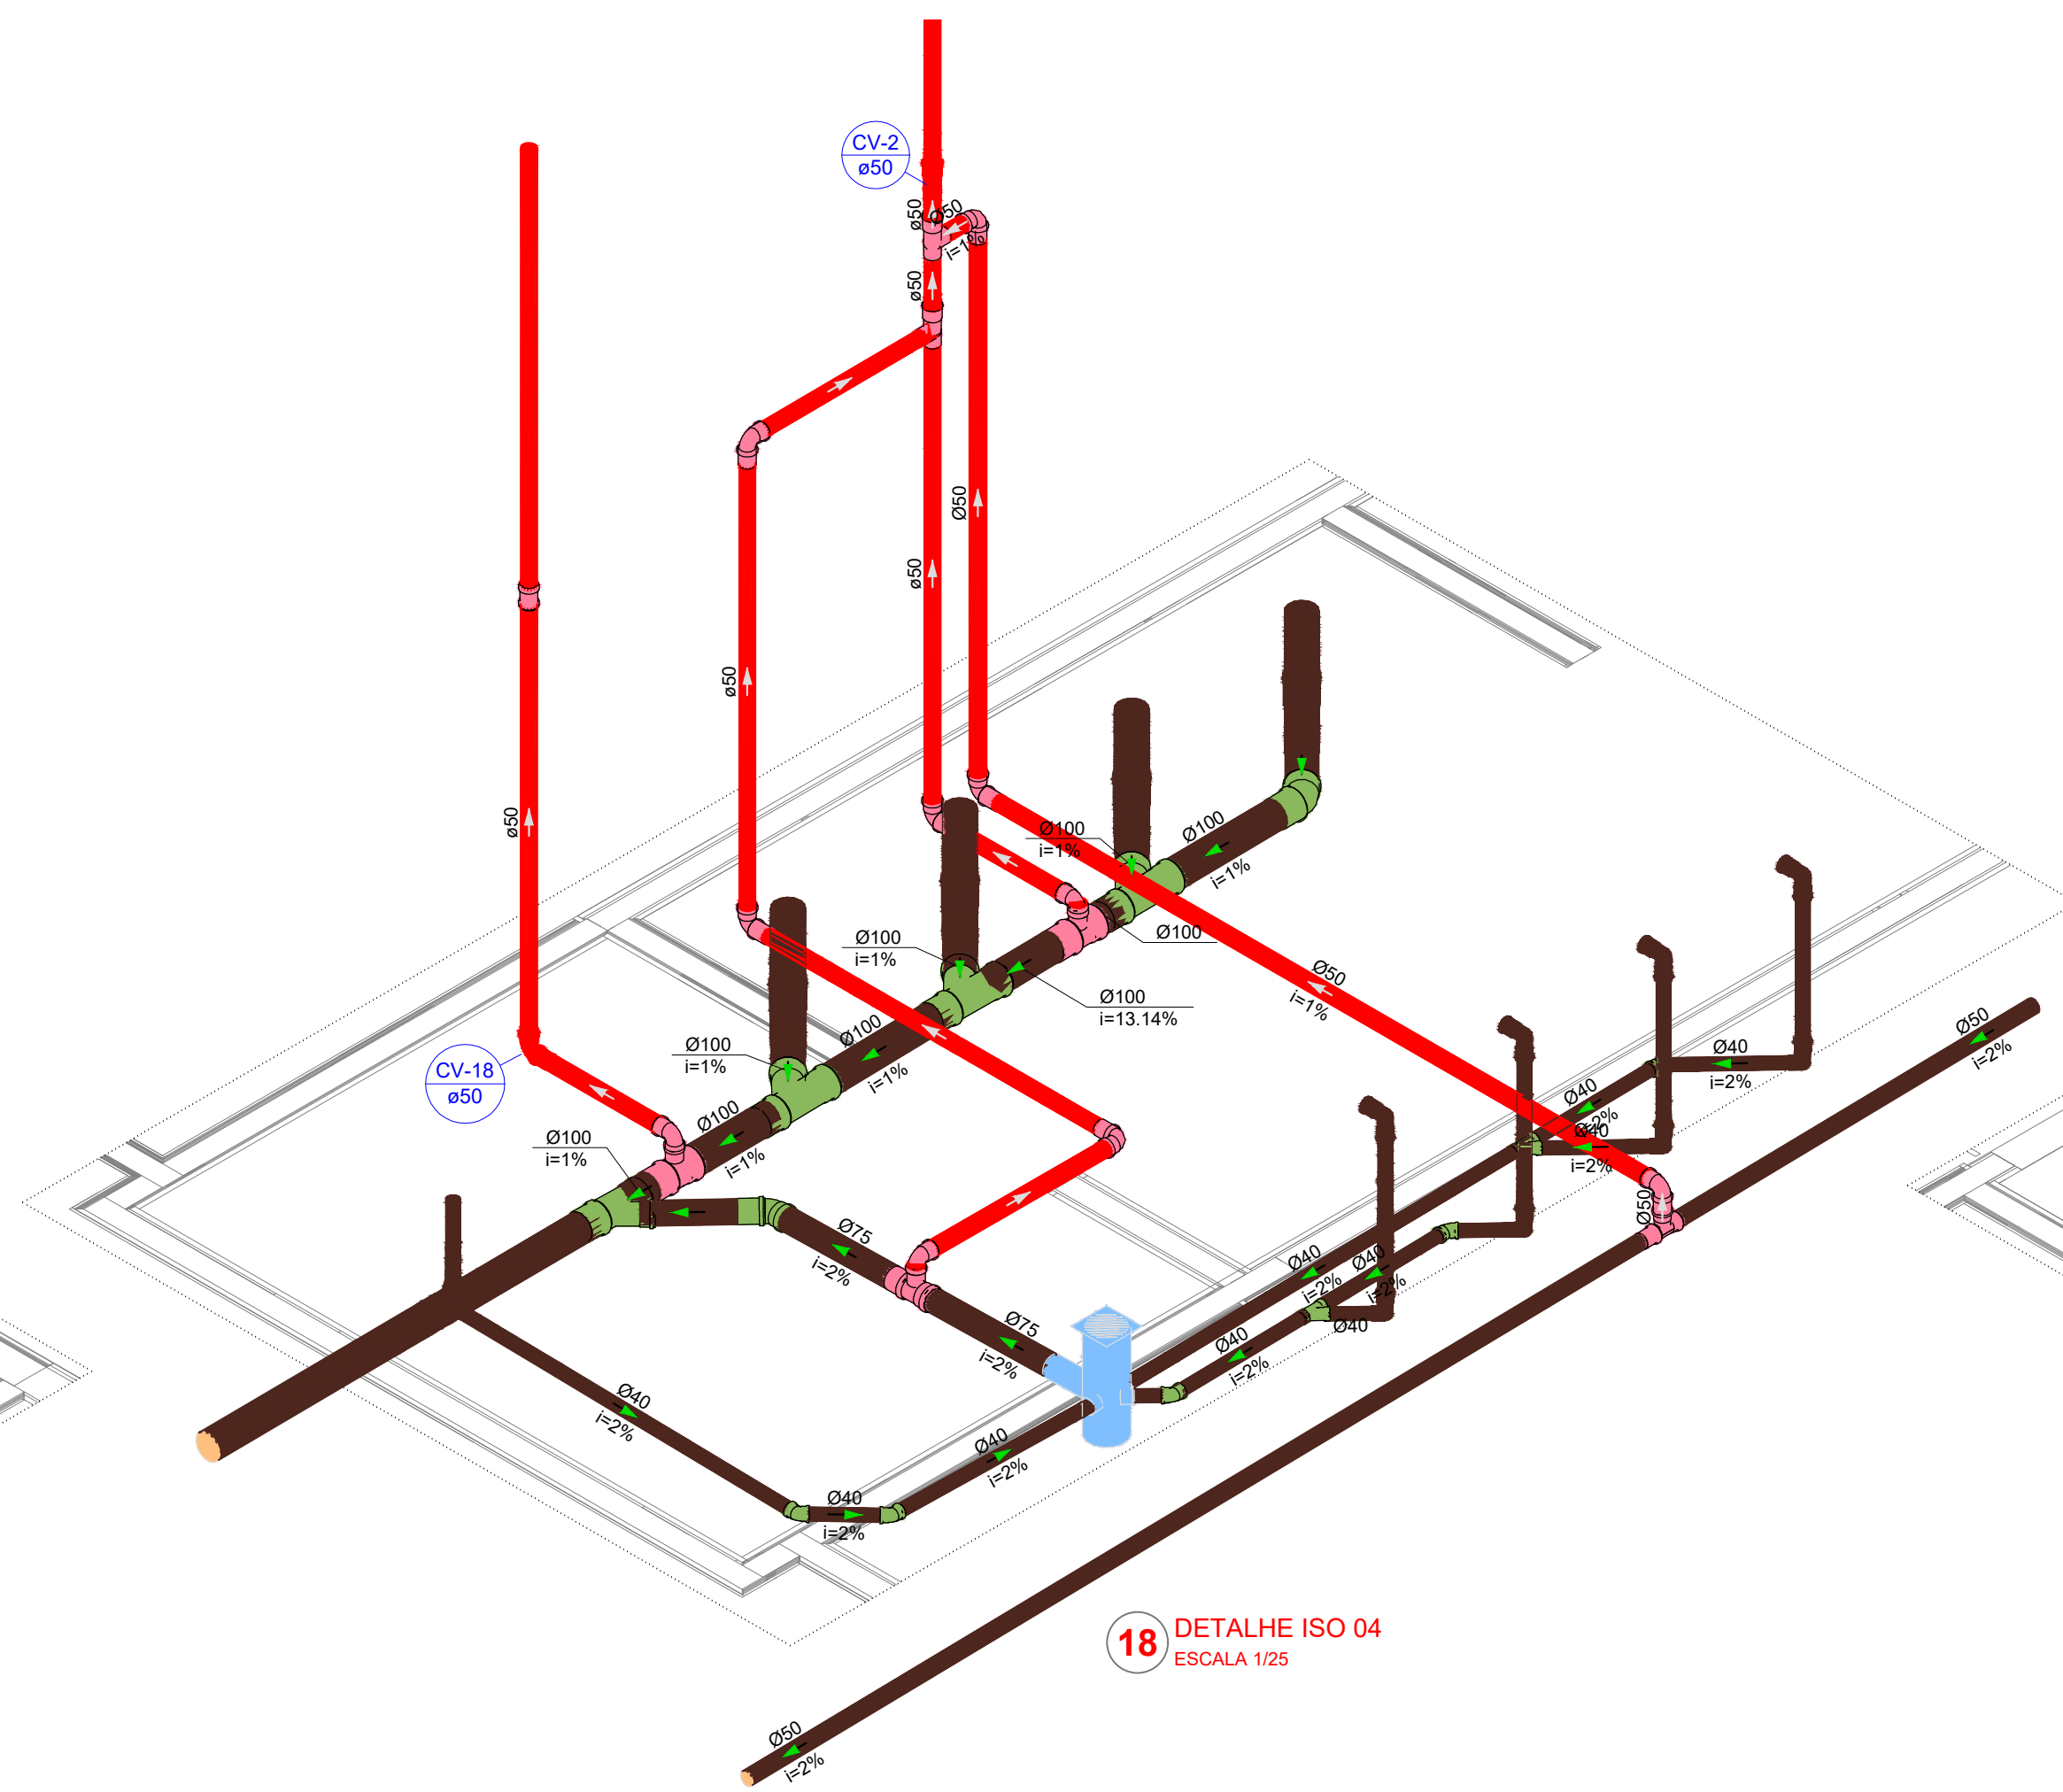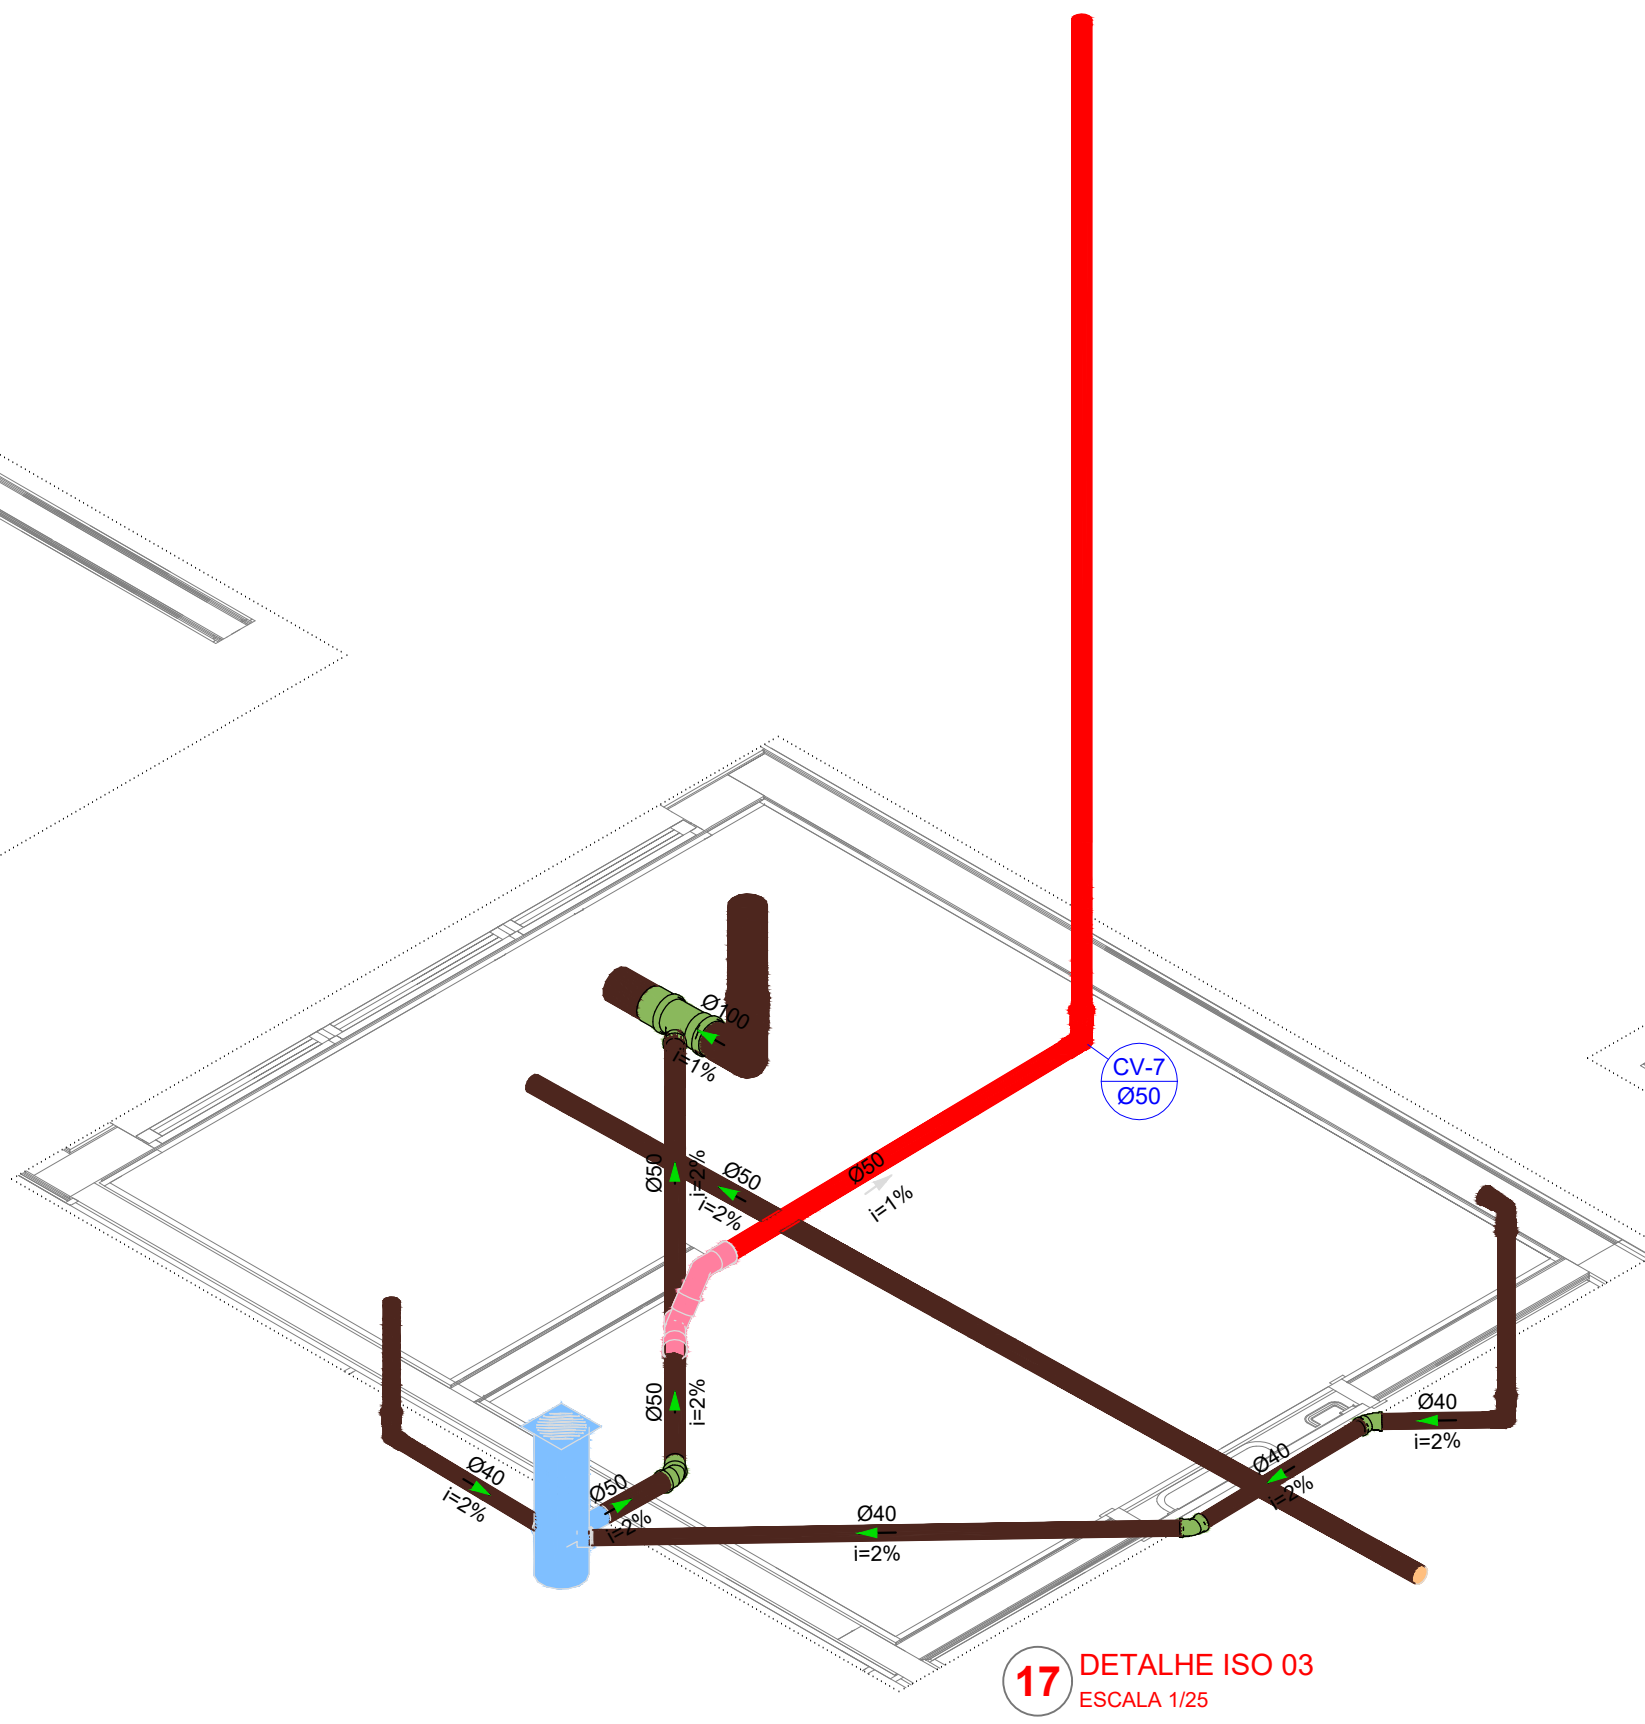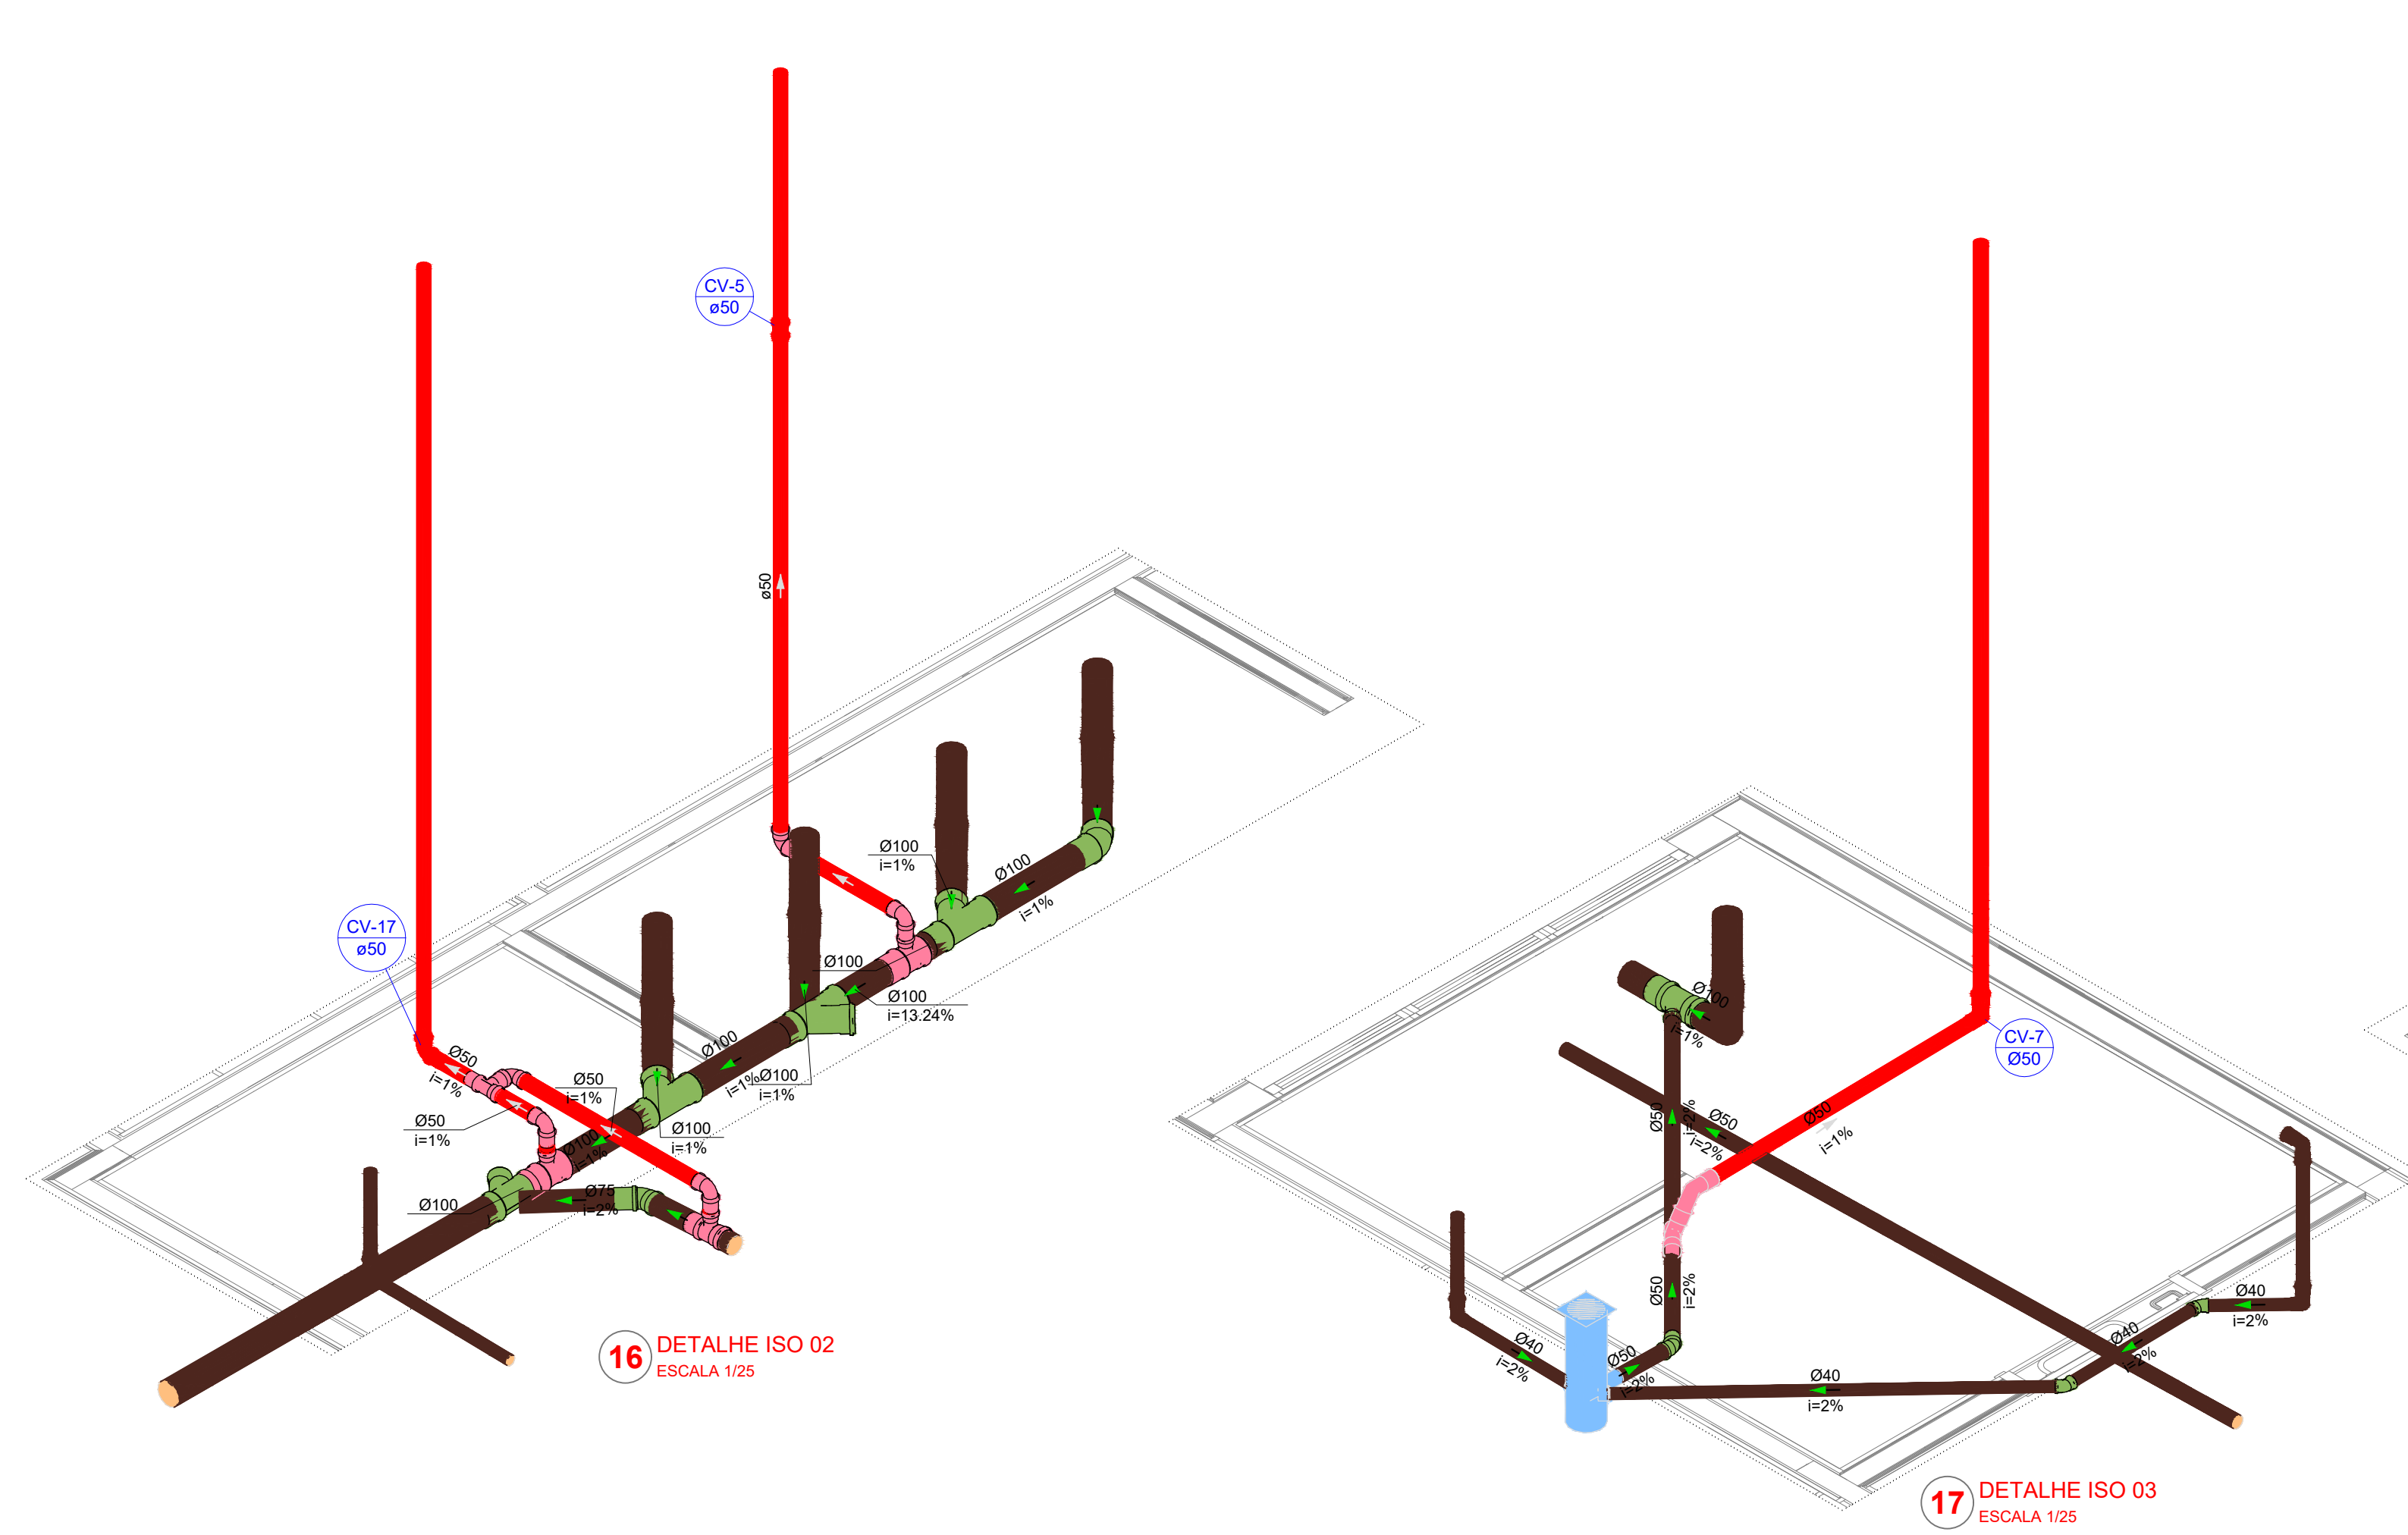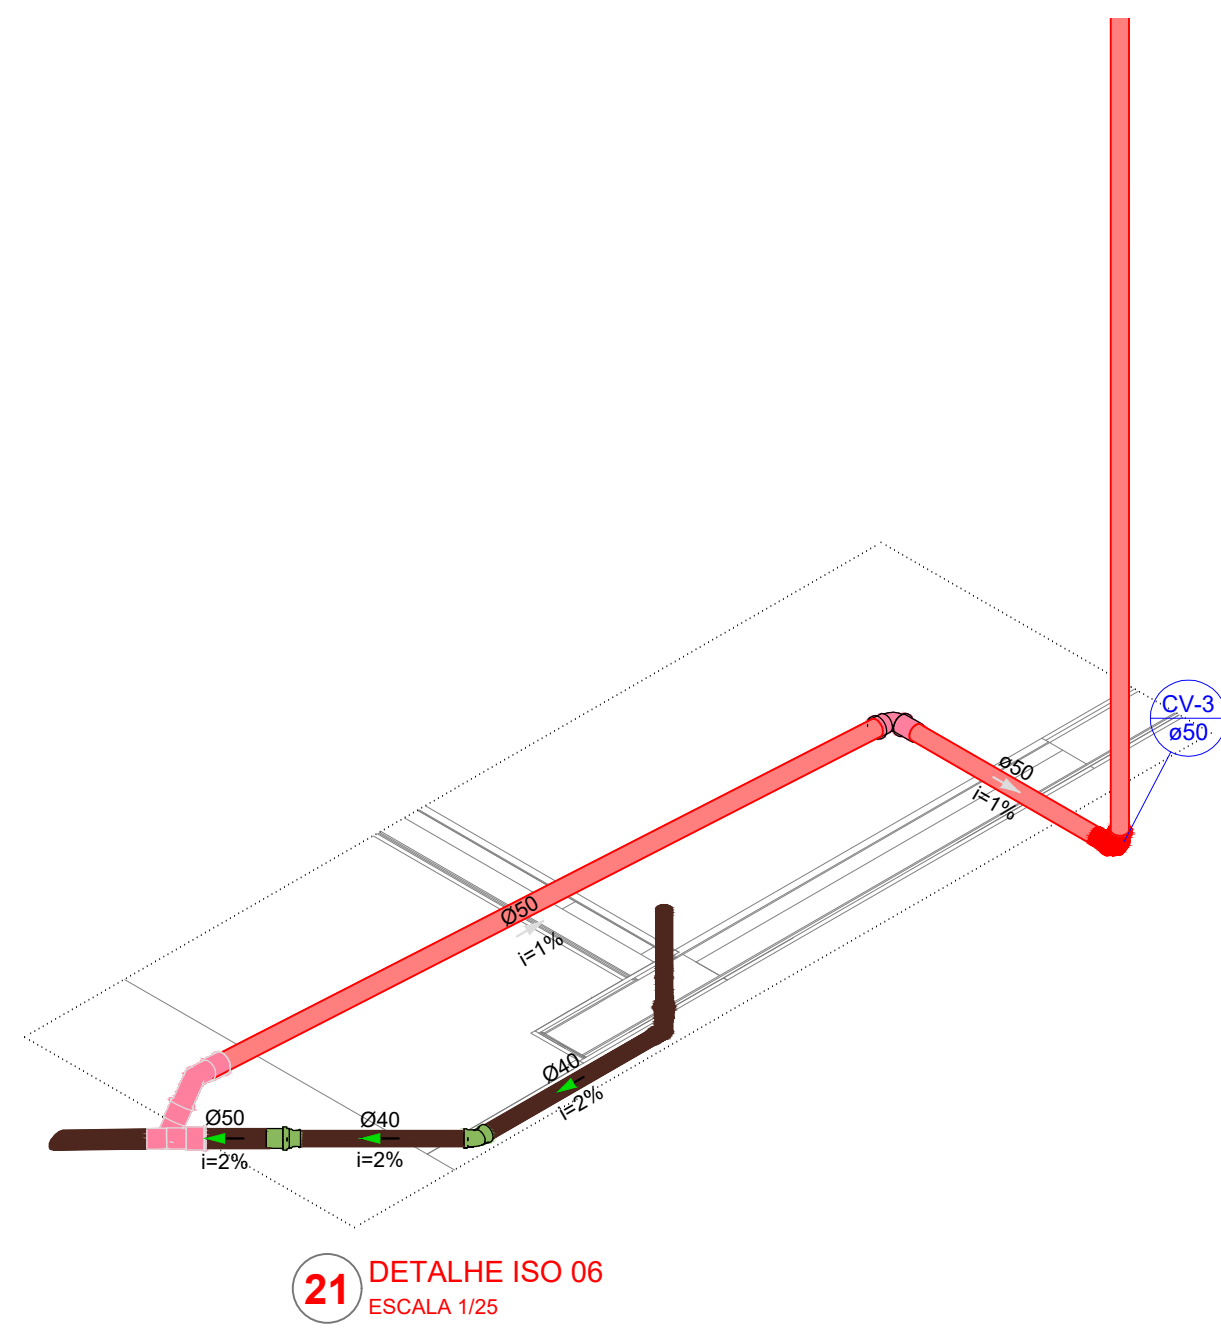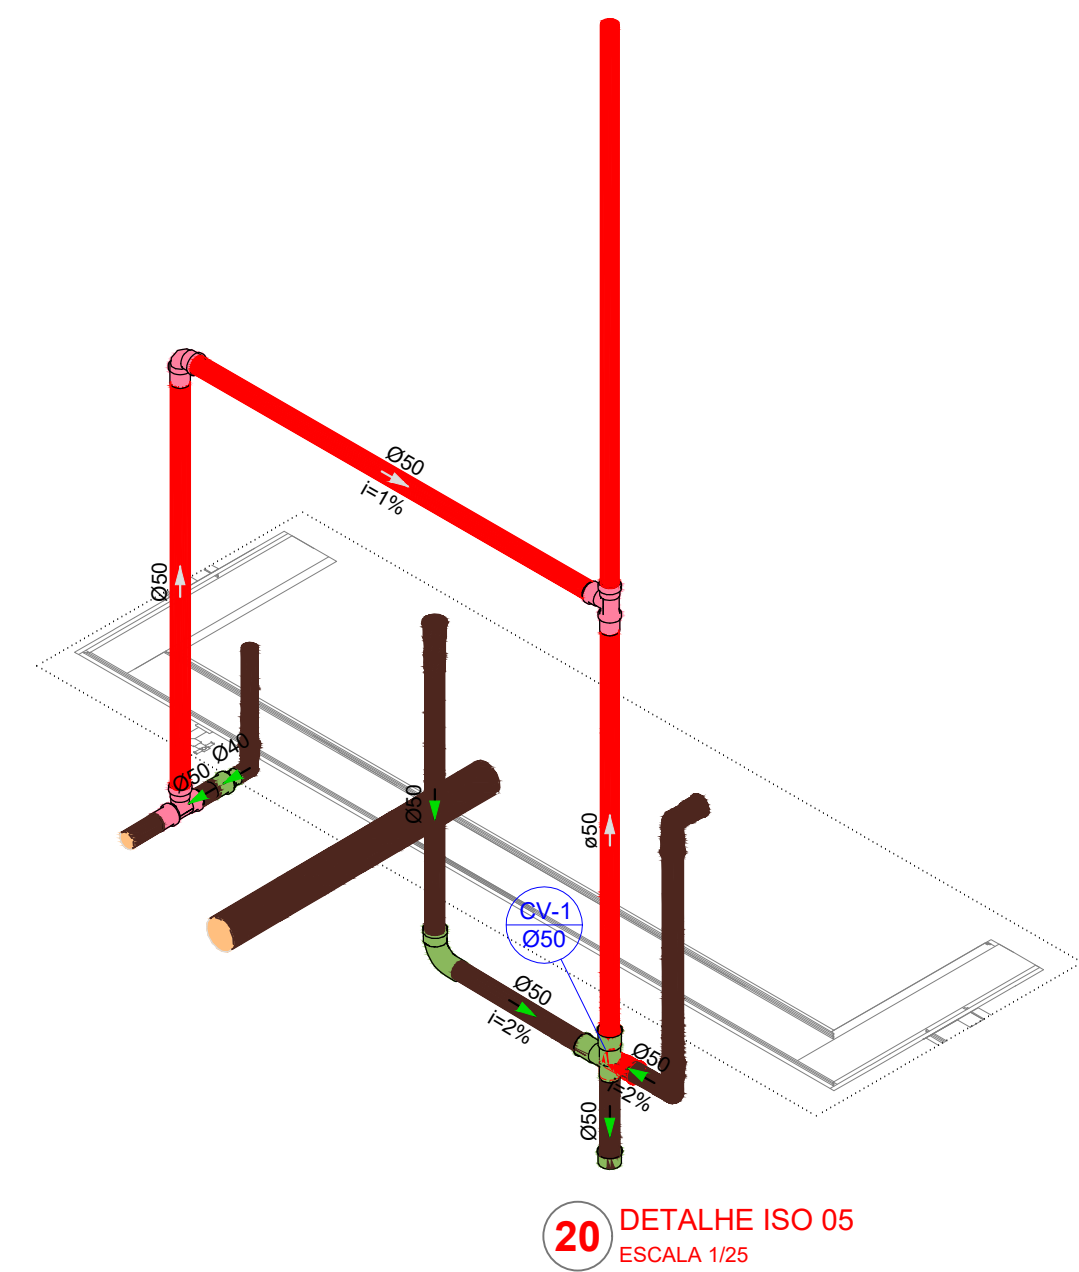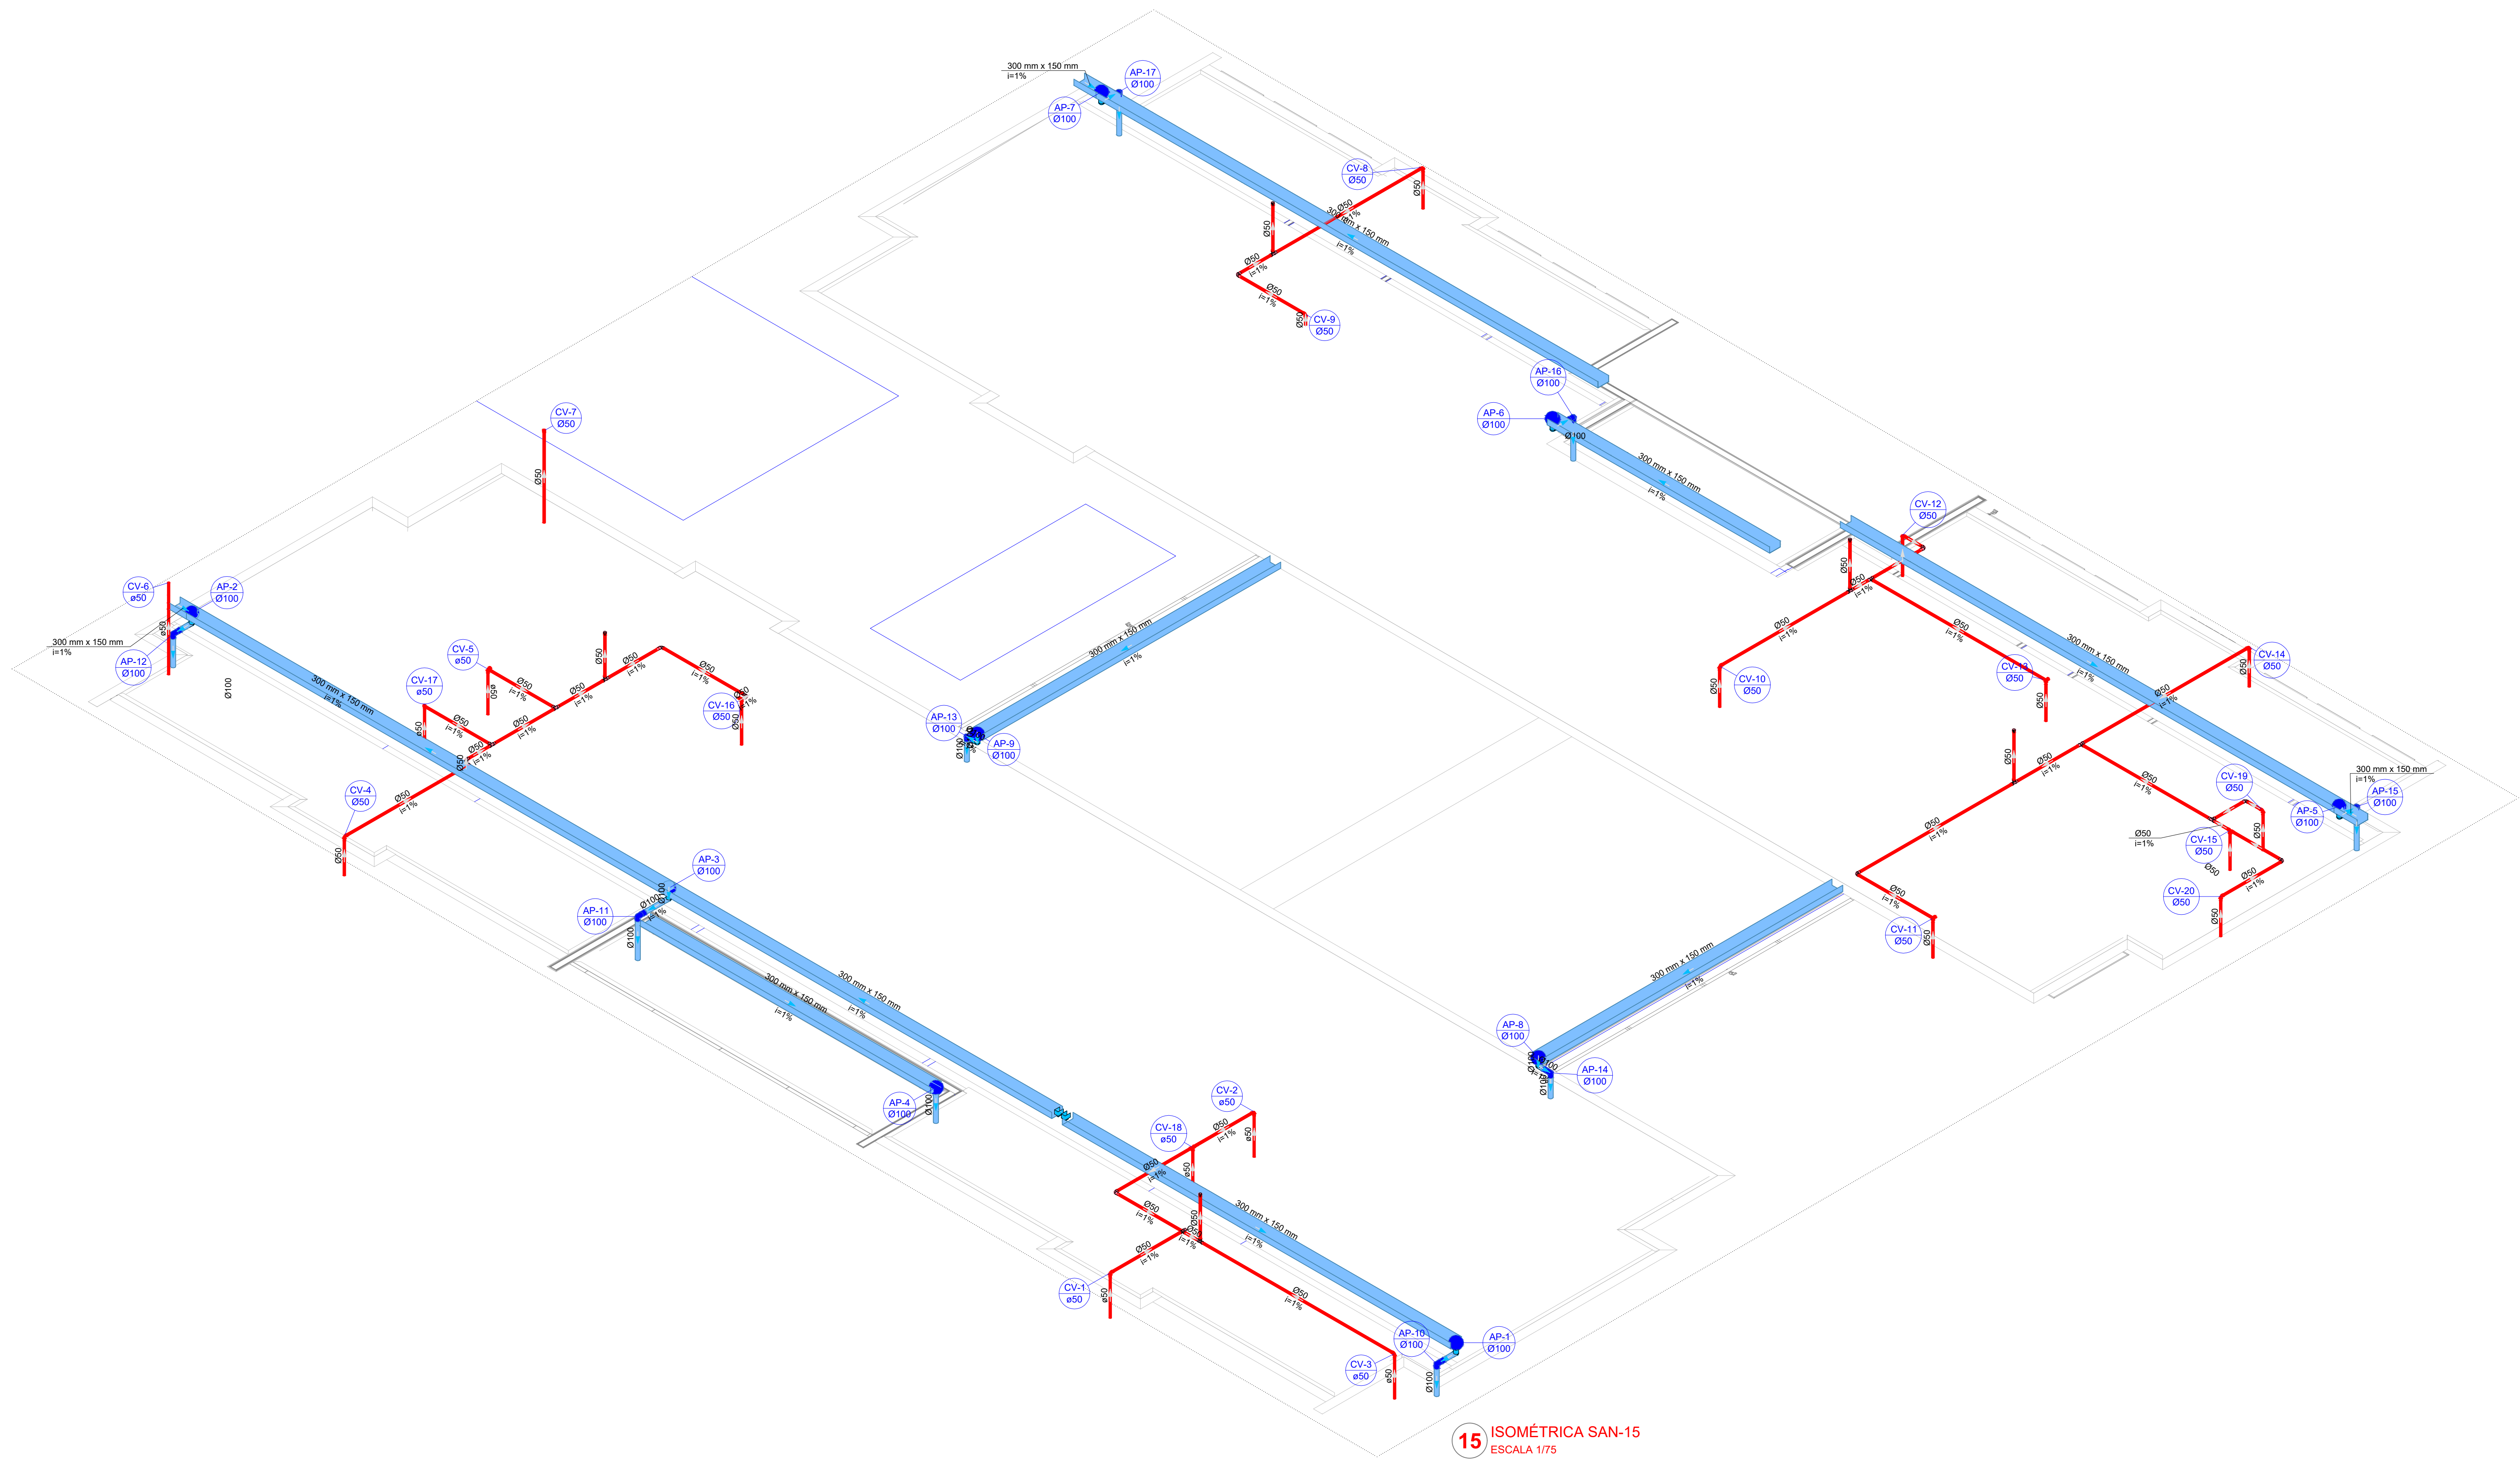

ESTADO DE MATO GROSSO PREFEITURA BARRA DO GARÇAS CESTÃO CIVIL TRABALHA COM RESPONSABILIDADE BRUNO OLIVEIRA DE SOUZA CPF: 04.438.238/0001-50 Rua Garças, 333 - Centro - Barra do Garças - MT - CEP: 78.600-000			SECRETARIA DE DESENVOLVIMENTO URBANO E SUSTENTÁVEL	04/05
Objeto: Creche Pré-Escola Tipo 2 - Residencial Carvalho			Aprovação	
Comitê: PROJETO HIDRÁULICO - ESGOTO E PLUVIAL				
Local: Rua 17, Quadra 53, Lote 01, Bairro Residencial Carvalho I e II, Barra do Garças - MT				
Responsável: Prefeitura Municipal de Barra do Garças				
Proprietário: Prefeitura Municipal de Barra do Garças		Autor do projeto: Jhonatan Conceição dos Santos CREA-MT 47792		
Área Construída: 786,07 m²	Dimensionado: Metros	Escala: Indicada		
Arquivo: HIDRO	Data: Fevereiro/2026	Projeto:		

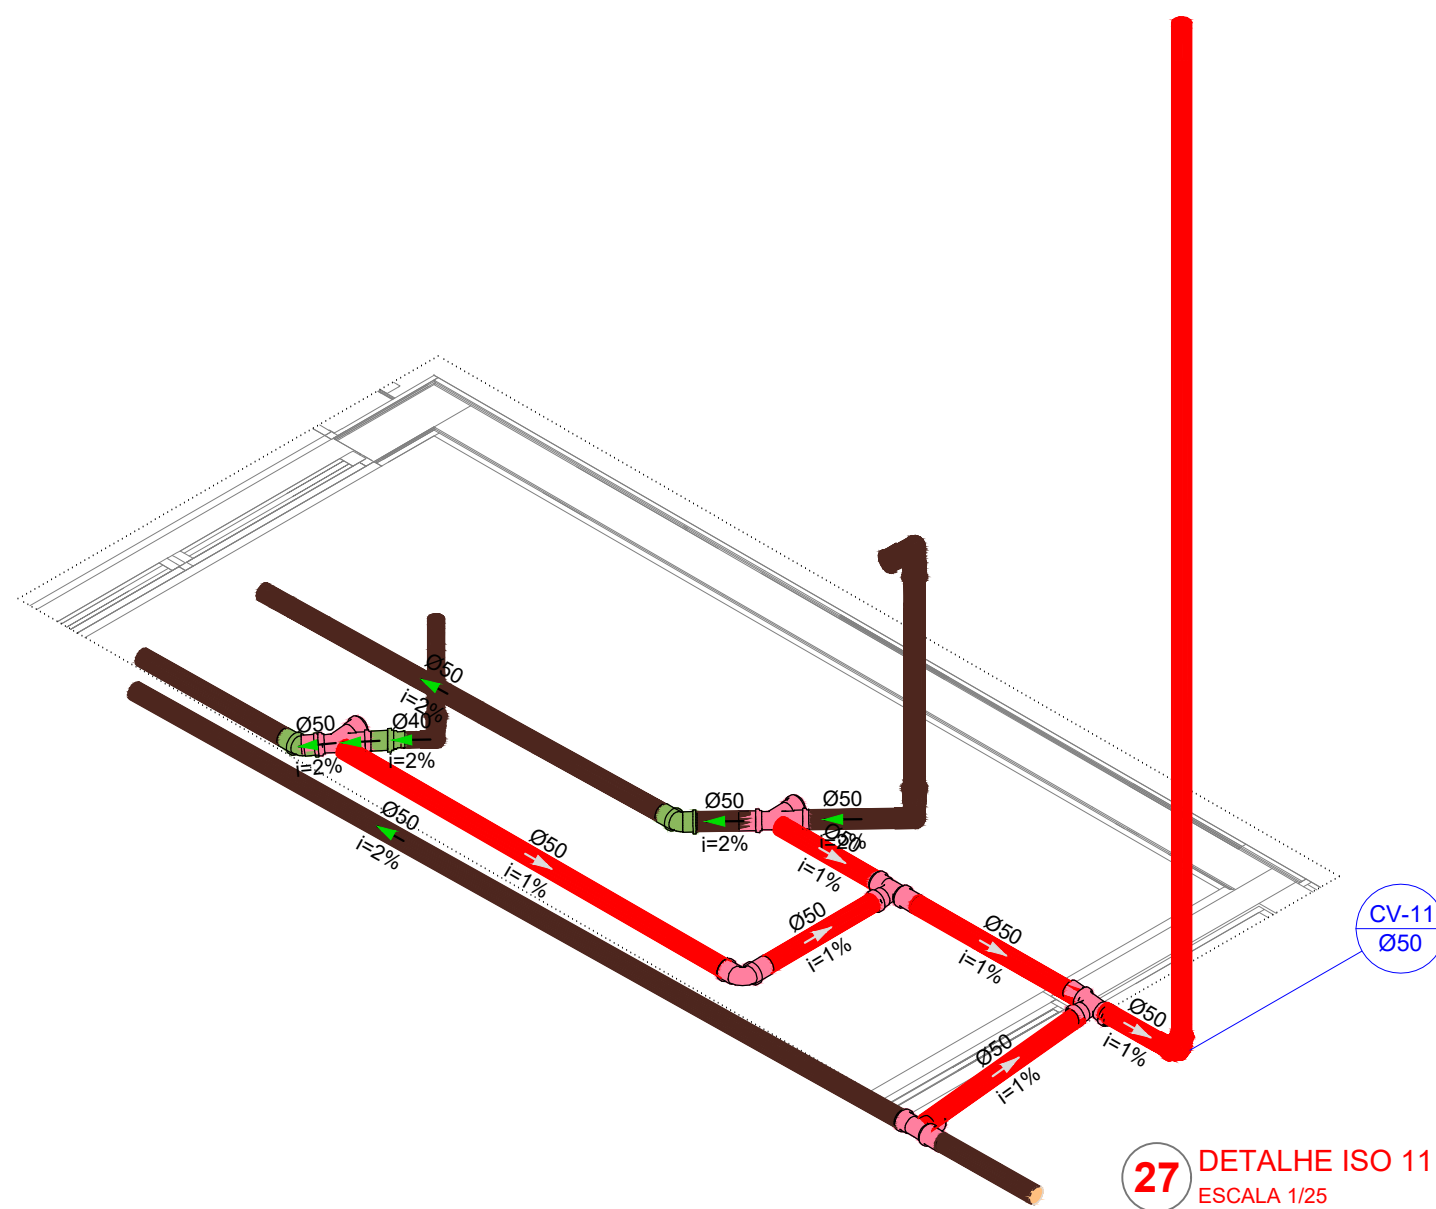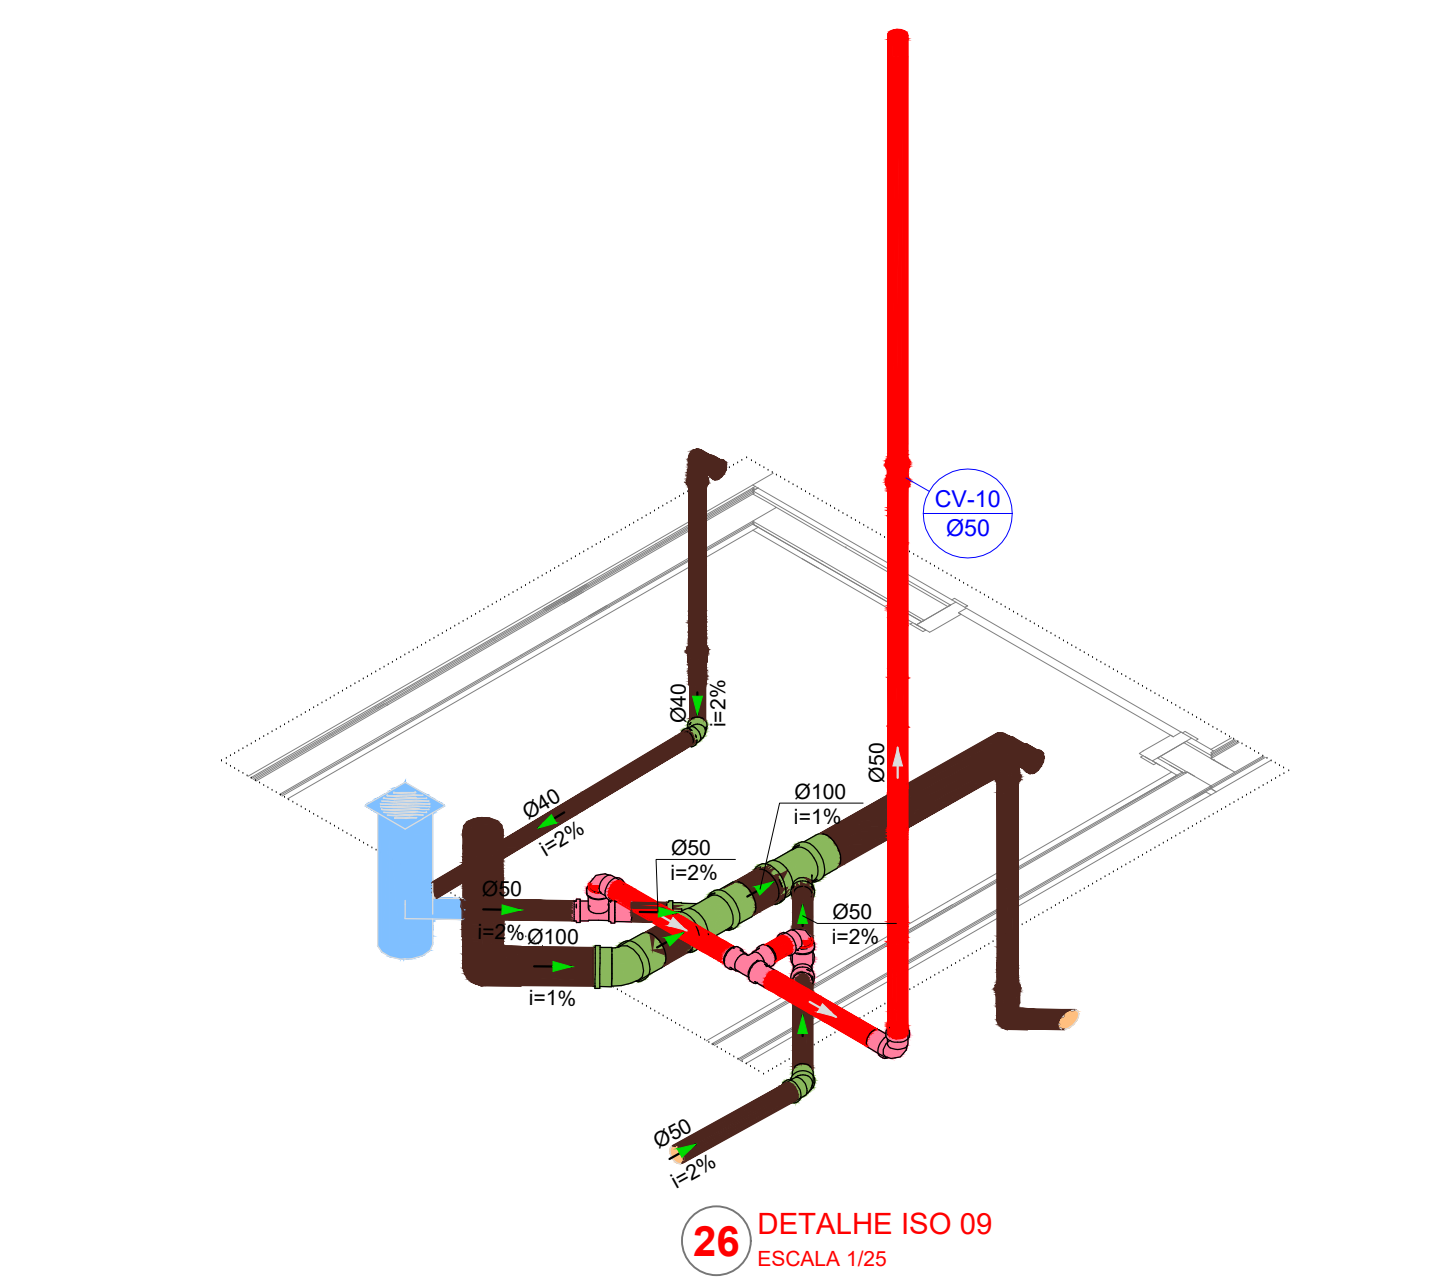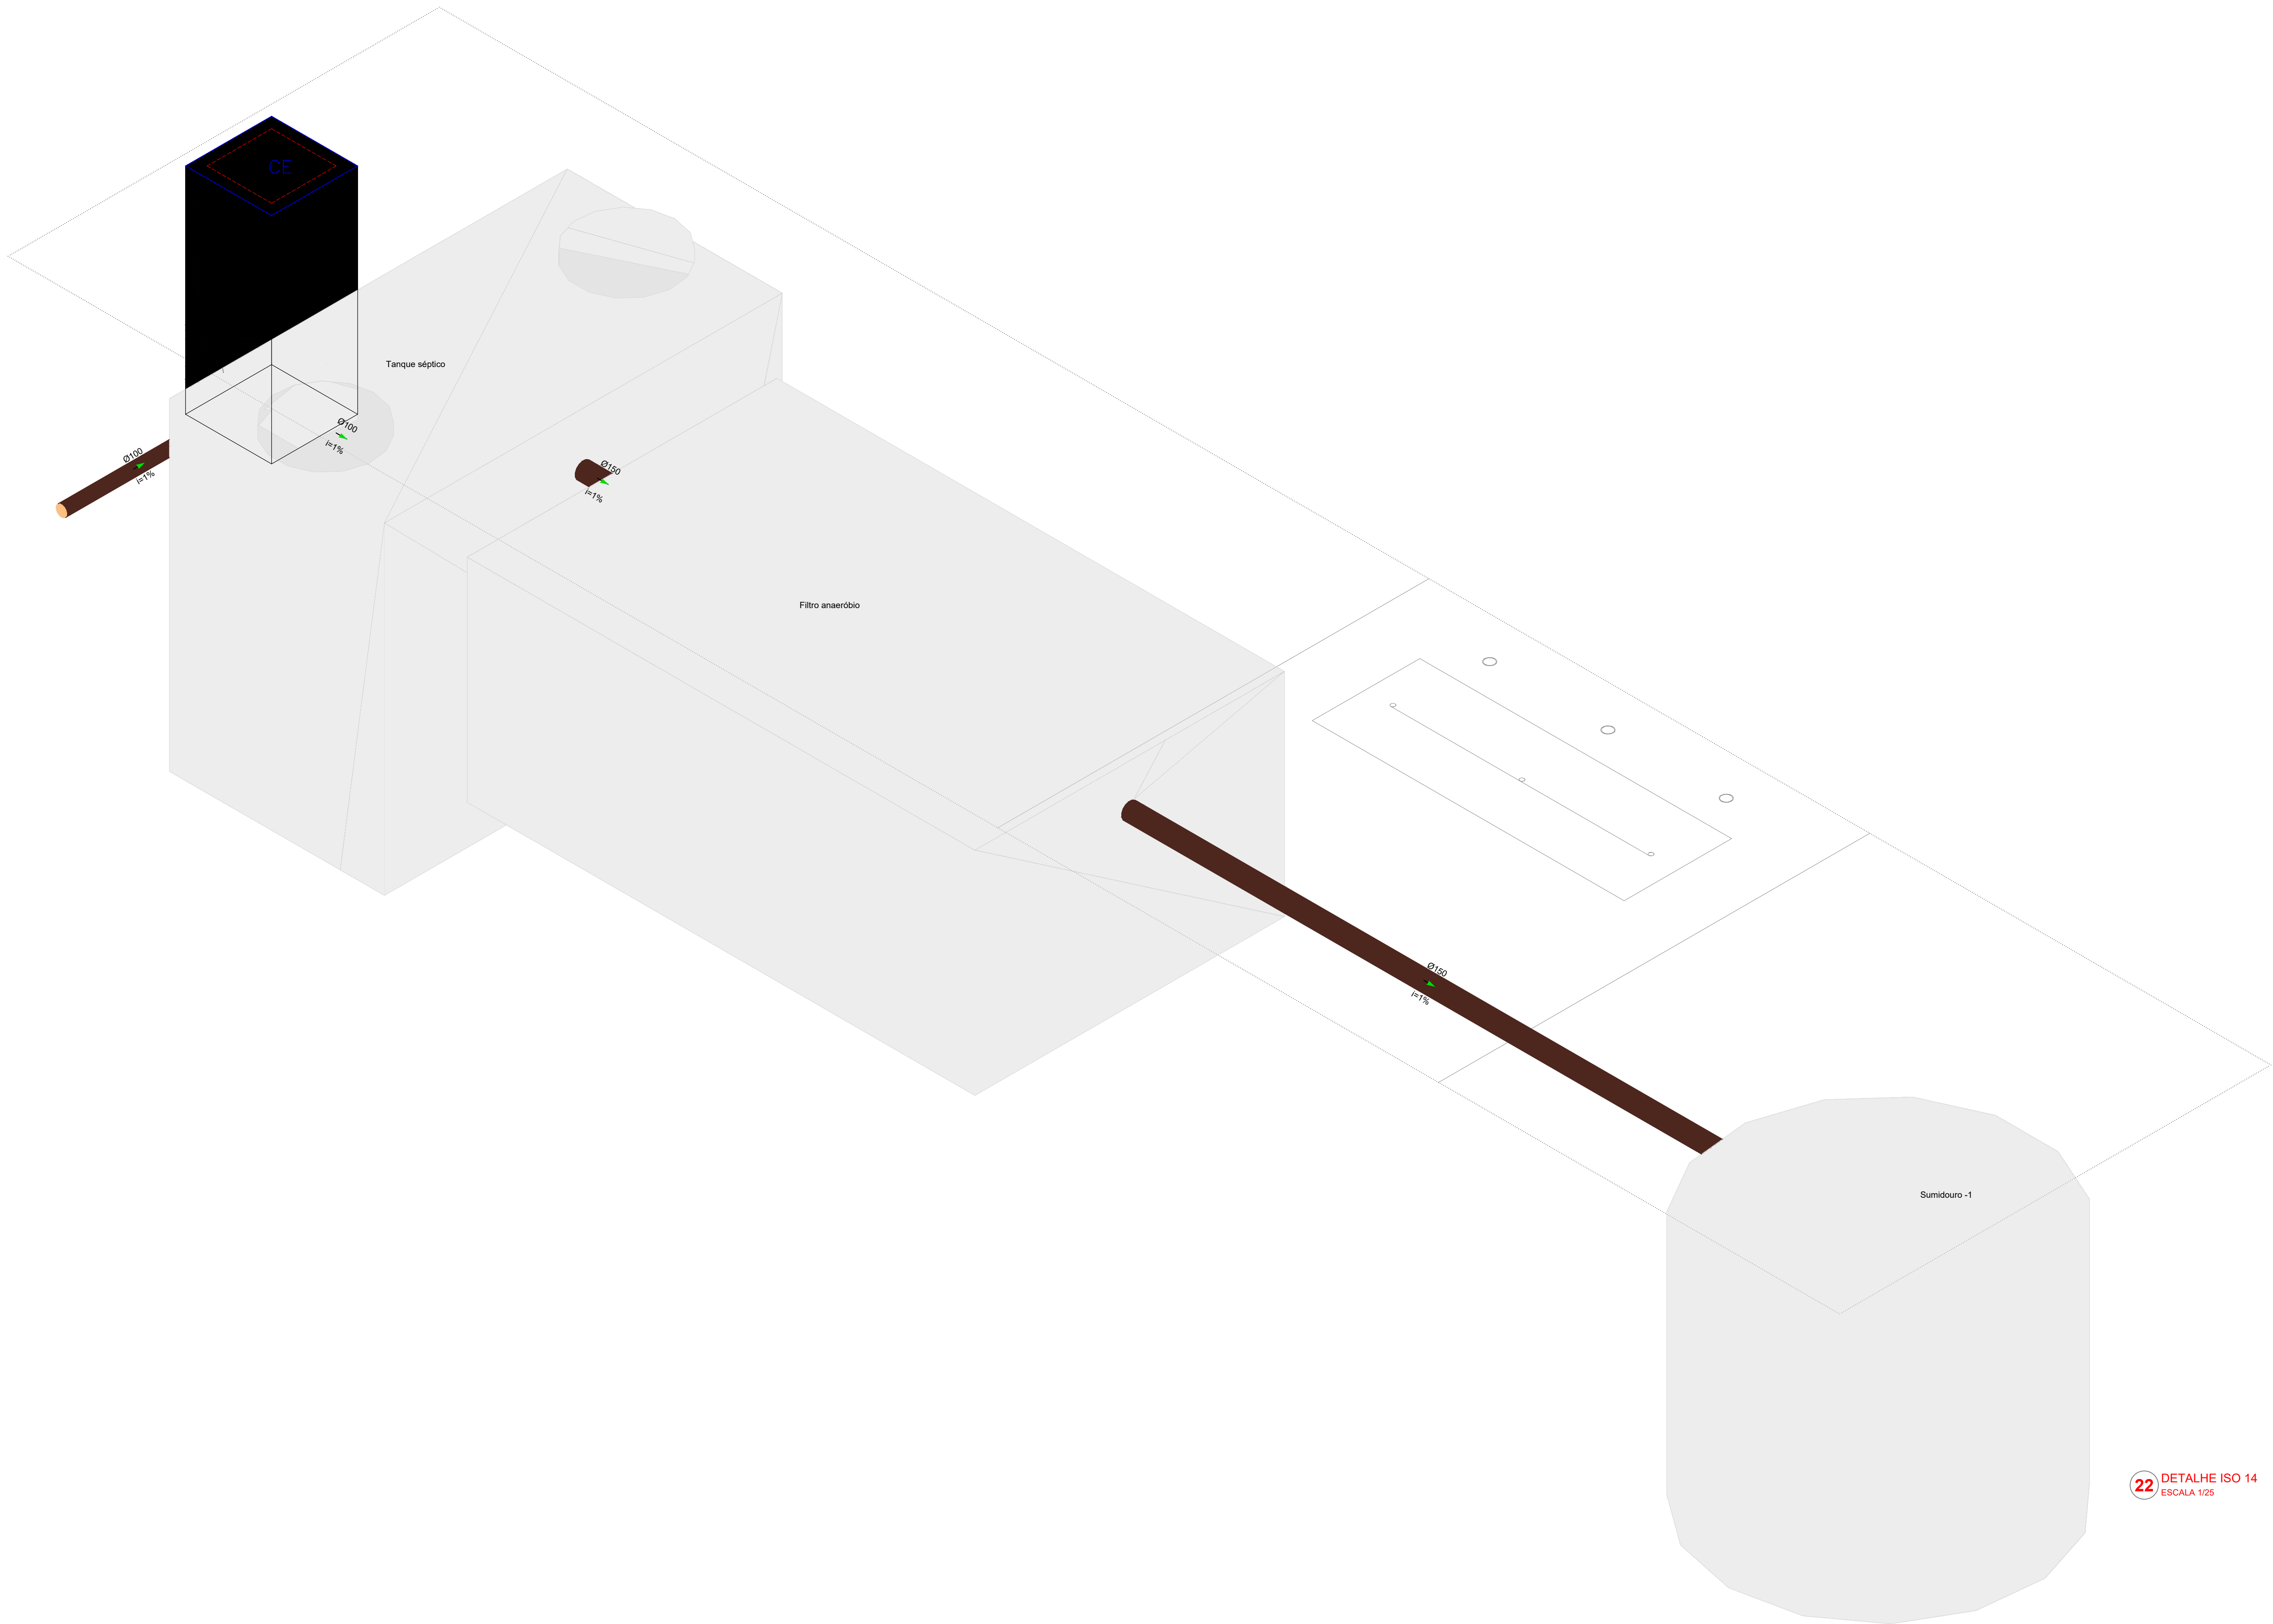

22 DETALHE ISO 14
ESCALA 1:25

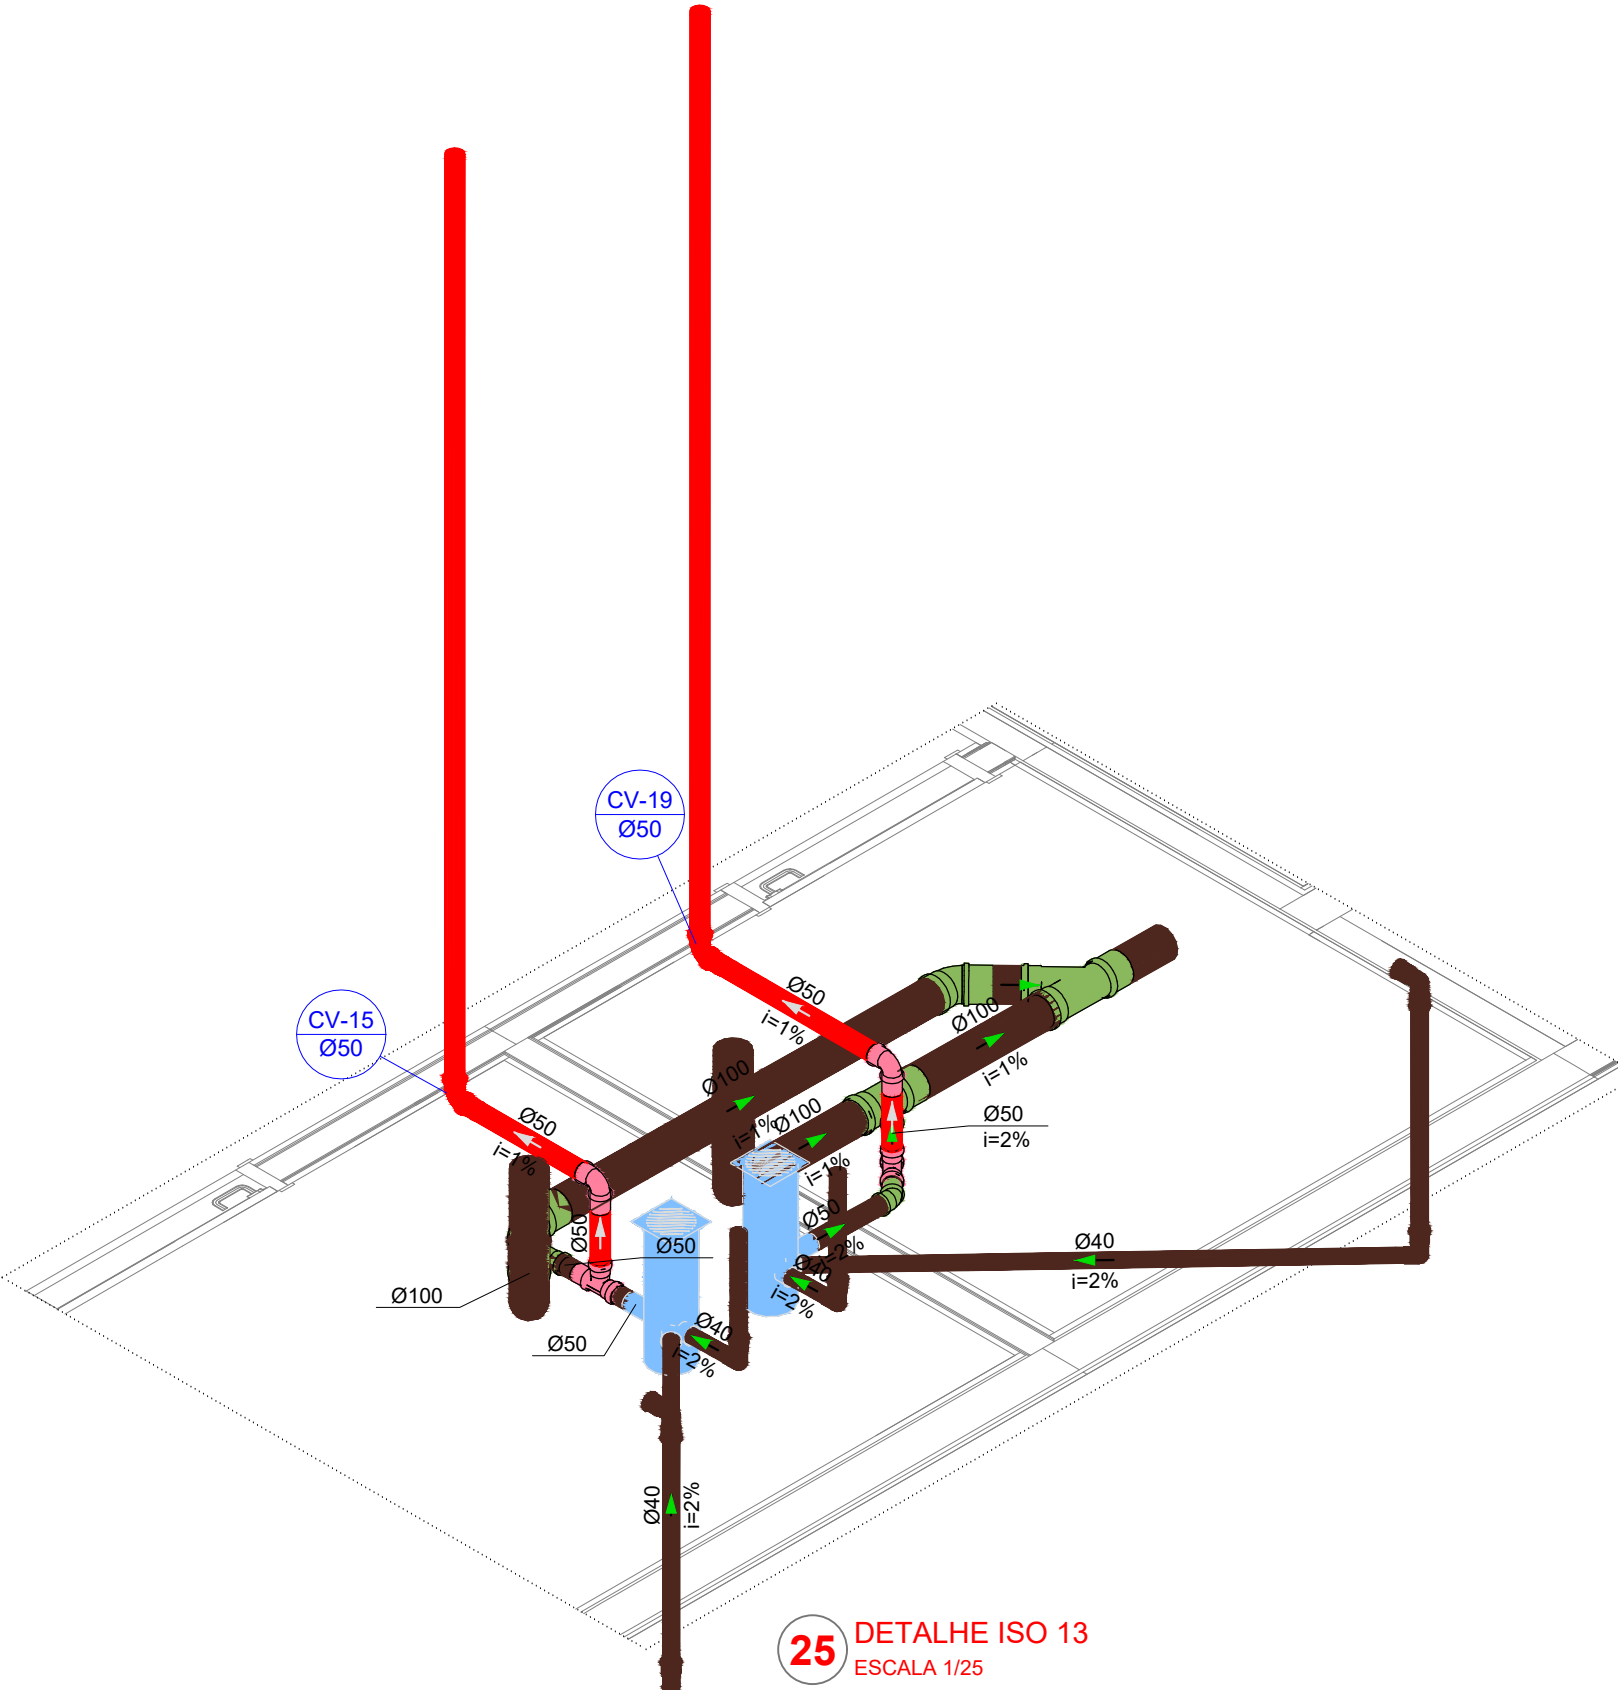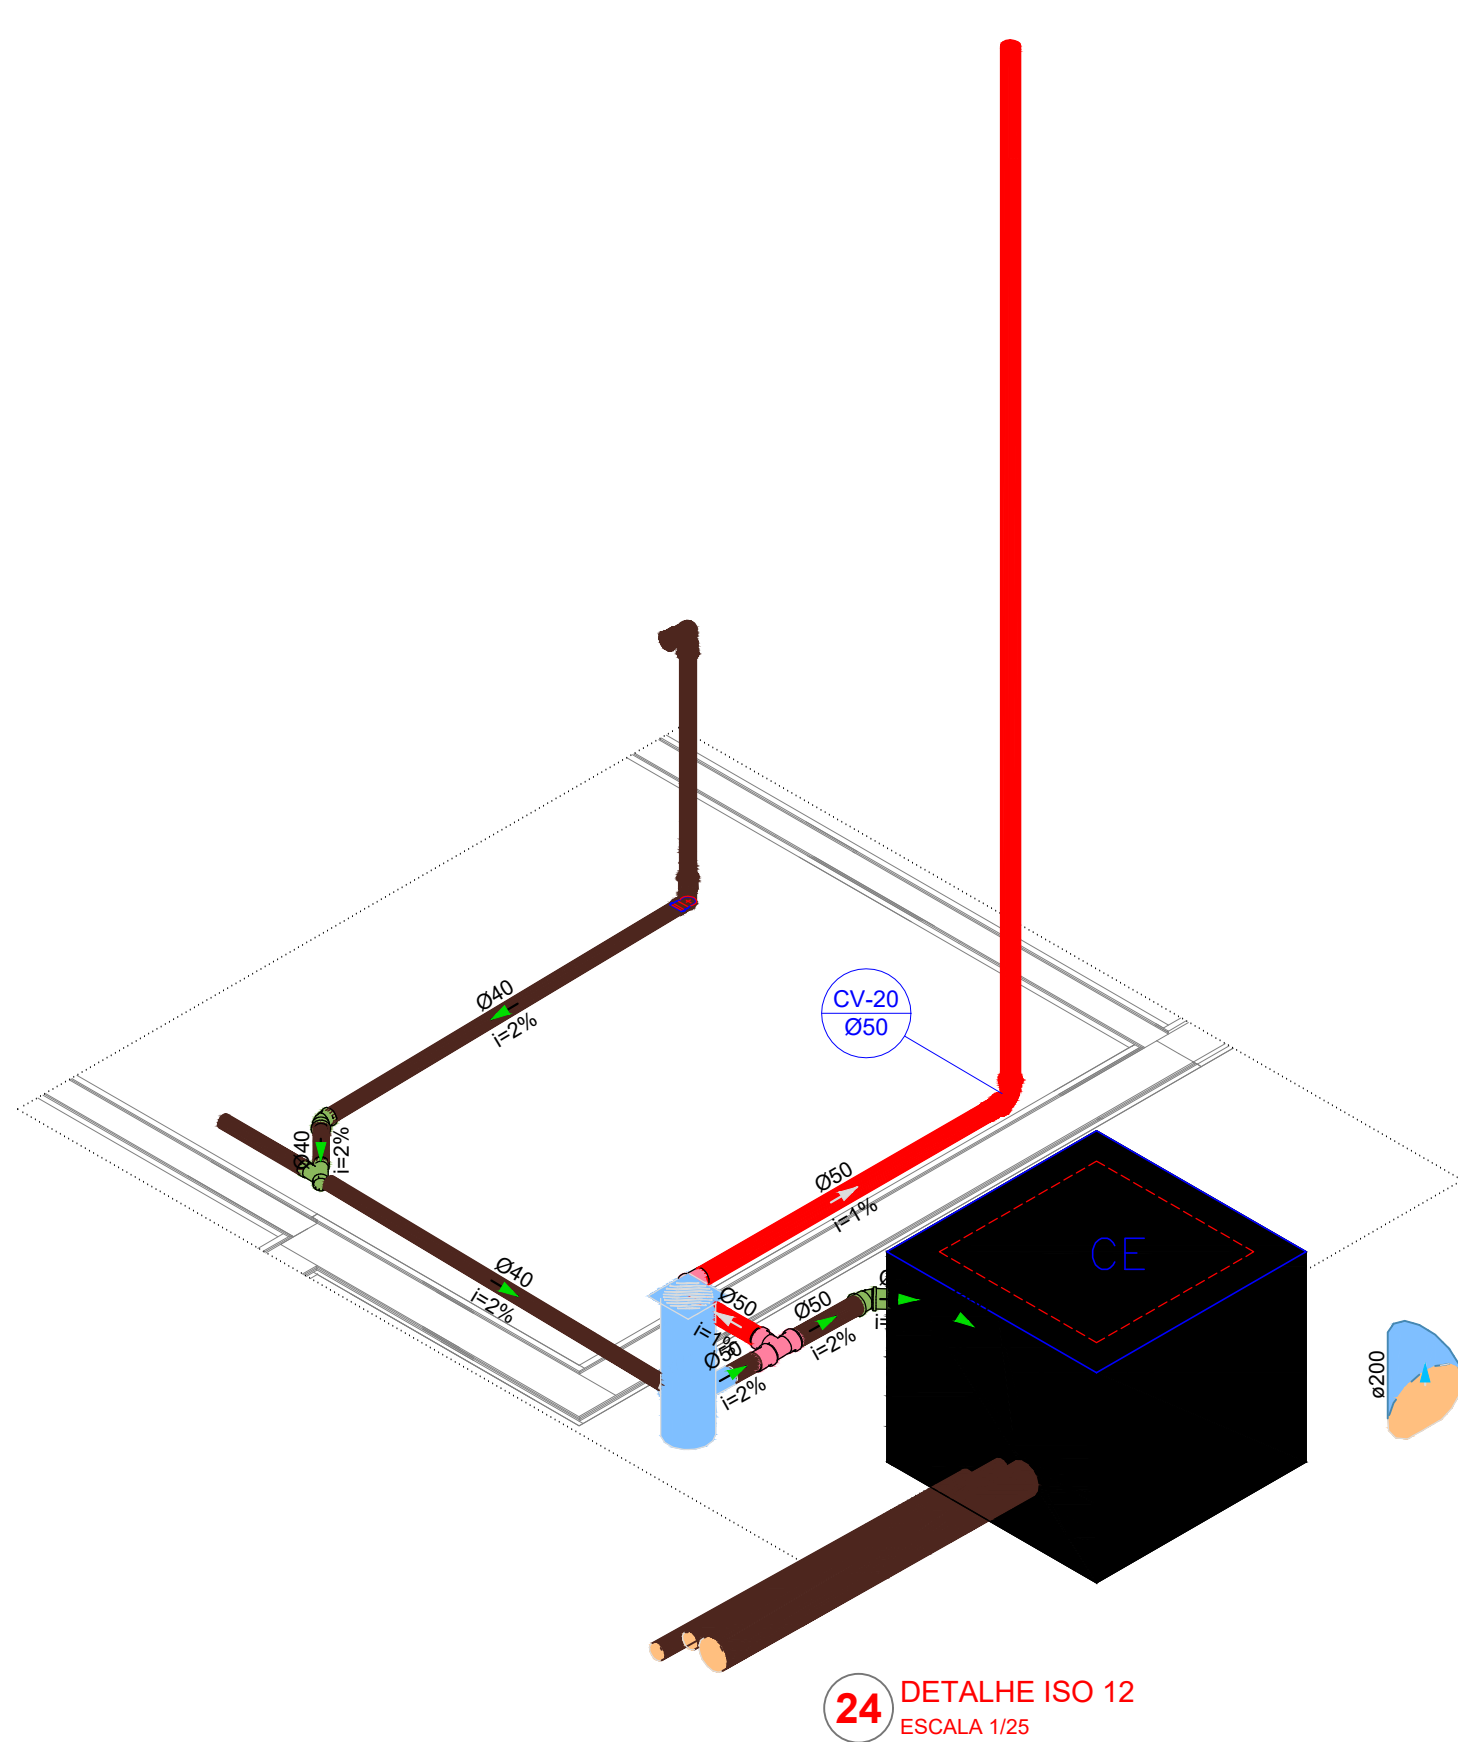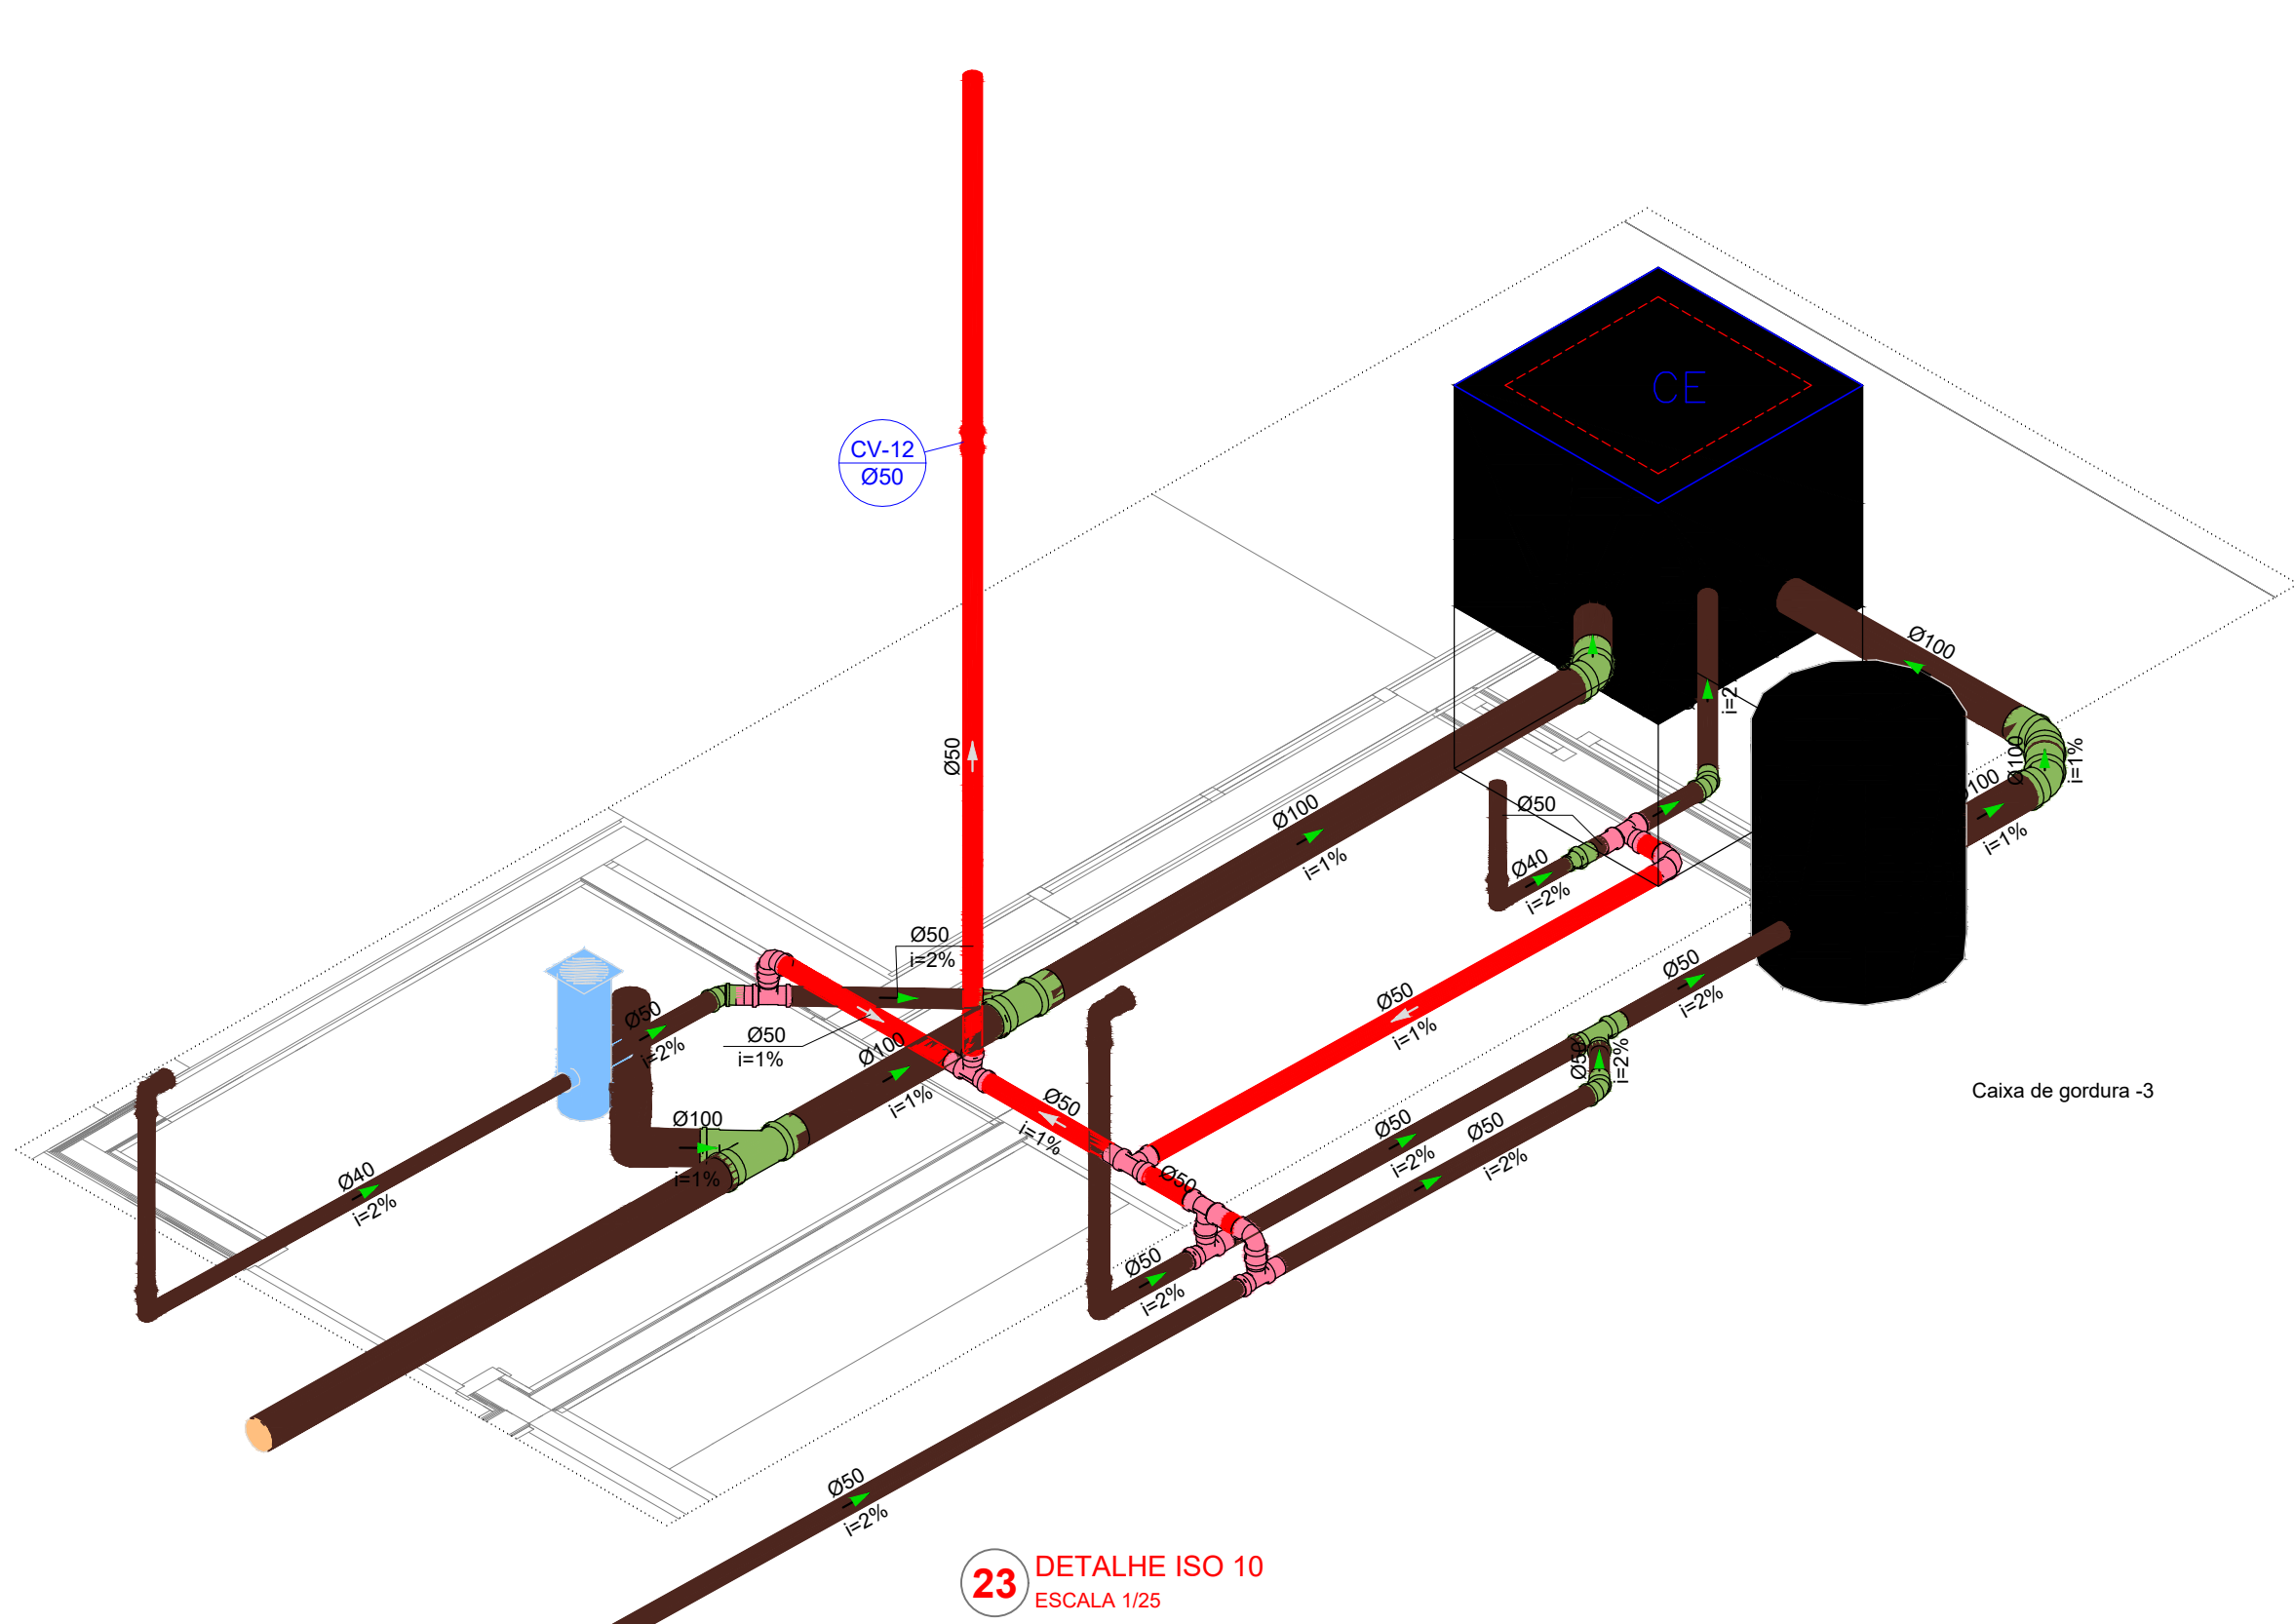

ESTADO DE MATO GROSSO PREFEITURA BARRA DO GARÇAS CESTÃO QUE TRABALHA COM RESPONSABILIDADE BR/01.419.230501-50 Rua Garças, 332 - Centro - Barra do Garças MT - CEP 78.600-000			SECRETARIA DE DESENVOLVIMENTO URBANO E SUSTENTÁVEL	05/05
Objeto			Coordenadas: 15°53'43.0"S 52°17'31.5"W	
Comitê			APROVAÇÃO	
Projeto Hidráulico - ESGOTO E PLUVIAL				
Local			Rua 17, Quadra 53, Lote 01, Bairro Residencial Carvalho I e II, Barra do Garças - MT	
Propriedade			Prefeitura Municipal de Barra do Garças	
Proprietário			Autor do projeto: Jhonatan CONCEIÇÃO DOS SANTOS CREA-MT 47792	
Prefeitura Municipal de Barra do Garças			Jhonatan Conceição dos Santos CREA-MT 47792	
Área Construída: 786,07 m²		Dimensionado: Metros	Escala: Indicada	
Arquivo: HIDRO	Data: Fevereiro/2026	Projeto		