
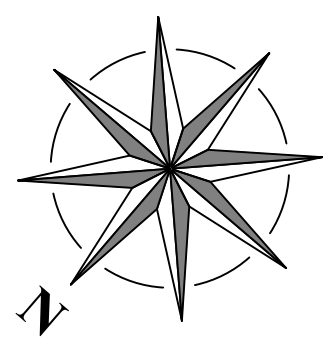


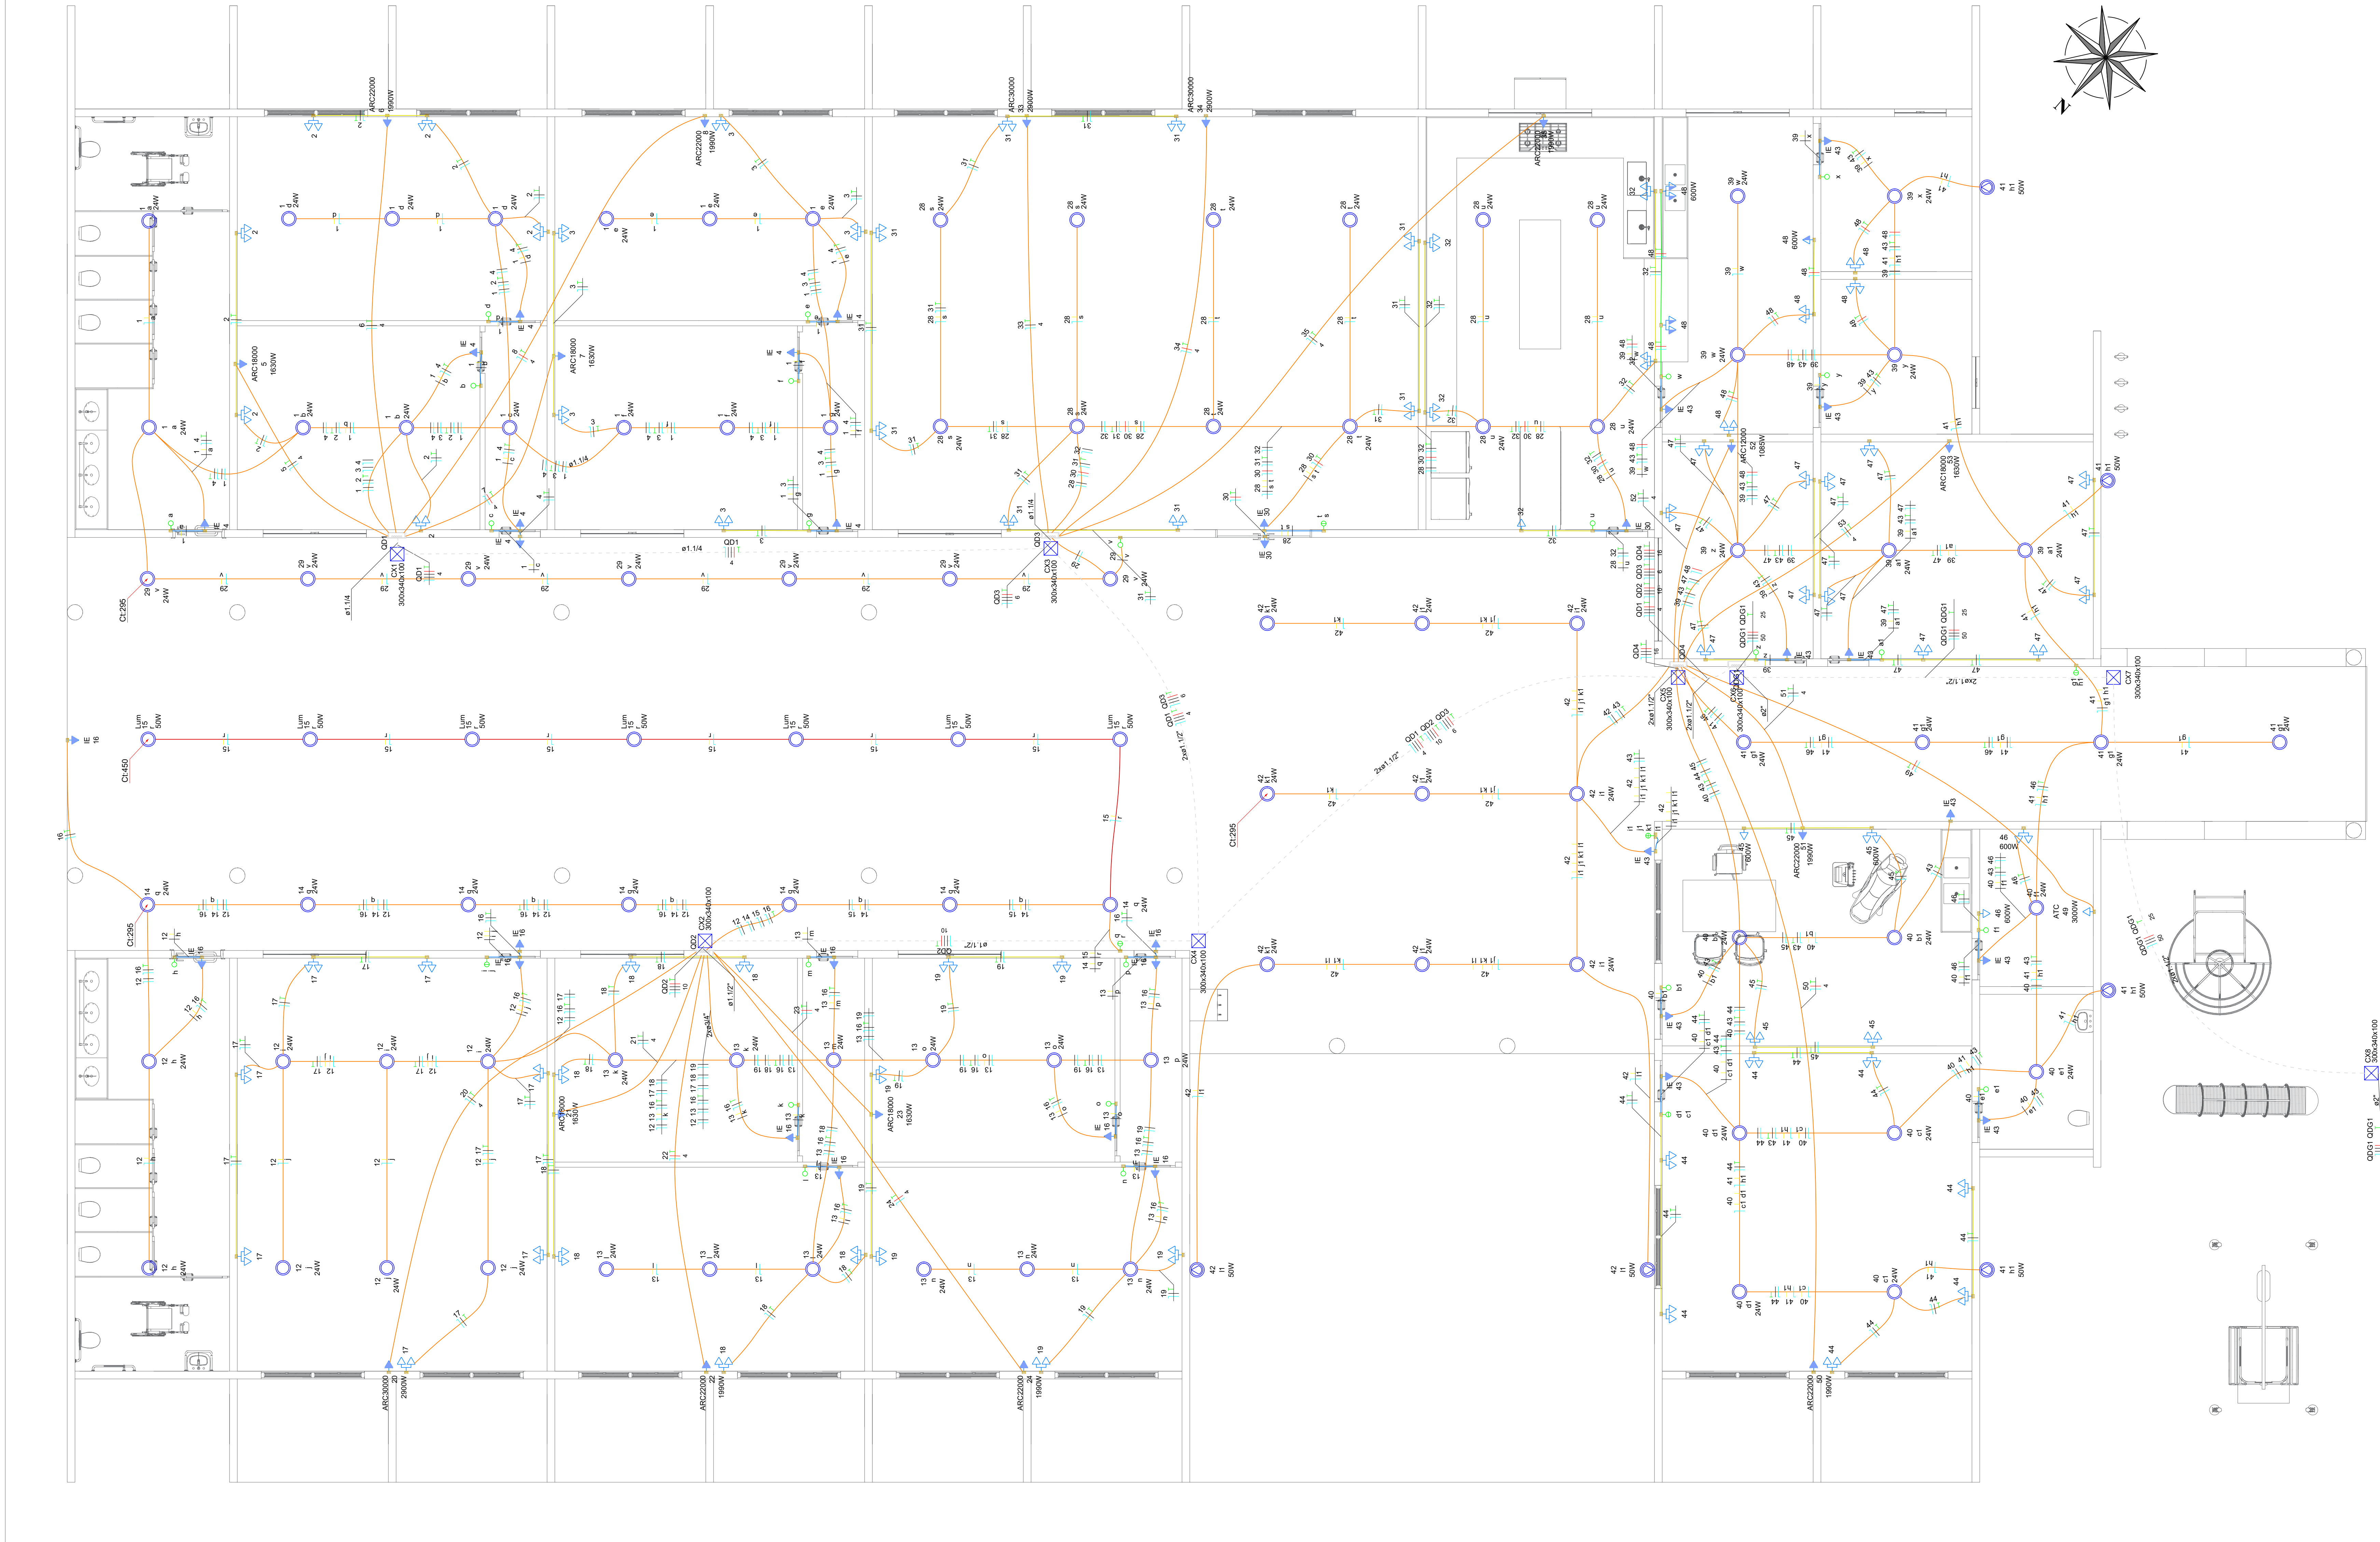

Legenda detalhada - TERREO	
2 Tomadas baixas a 0,30m do piso	
Acessórios p/ eletrodutos	
Caixa PVC	
Dispositivo Elétrico - embutido	1p5
Placa 24"	
Placa p/ 2 funções	1p5
SI placa	
Tomada hexagonal (NBR 14136) (2) 2P+T 10A	1p5
Acessórios p/ eletrodutos	
Caixa PVC	
4x2"	1p5
Dispositivo Elétrico - embutido	
Placa 24"	
Placa p/ 2 funções	1p5
SI placa	
Tomada hexagonal (NBR 14136) (2) 2P+T 10A	1p5
Caixa de passagem 300x340x100 a no piso	
PVC (el Kone)	
30x40 mm furo	1p5
Entrada de serviço	
Acessórios p/ eletrodutos	
Ampla zamak	
3"	3p5
Bucha zamak	
3"	5p5
Cabeçote p/ Entrada de Energia	
3/4"	1p5
Curva 90º aço galvanizado	1p5
3"	4p5
Fitas	
Apo inox	
Linha aço galvan. leve	2.1/2"
Placa de identificação da unidade consumidora	
ENERGISA	1p5
Material p/ entrada serviço	
Caixa de passagem concreto/alvenaria	
QD01	2p5
Isolador rodaria	
75x75mm	4p5
Poste concreto armado	1p5
Comprimento 7,5m	
Tubo aço galv. vara 6,0m	2p5
3/4"	
Interruptor simples 1 teca - 1,20m do piso	
Acessórios p/ eletrodutos	
Caixa PVC	
4x2"	1p5
Dispositivo Elétrico - embutido	
Placa 24"	
Interruptor simples - 1 teca	1p5
Acessórios p/ eletrodutos	
Caixa PVC	
4x2"	1p5
Dispositivo Elétrico - embutido	
Placa 24"	
Interruptor simples - 2 tecas	1p5
Acessórios p/ eletrodutos	
Caixa PVC	
4x4"	1p5
Dispositivo Elétrico - embutido	
Placa 4x4"	
Interruptor 2 tecas simples	2p5
Luminária LED 24W	
Luminária e acessórios	
Luminária Led Embur	1p5
Ledvance Insert 24W	
Luminária LED 50W	
Luminária e acessórios	
Luminária Led externa	
Ledvance Floodlight baixa potência 50W	1p5
Quadro de distribuição	
Quadro distib. plástico - embur	
Barr. inf. - DIN	1p5
Quadro de medição - ENERGISA	
Cip. 34 dis. imp. - In Perite 100A	1p5
Unidade consumidora individual	
Tip. TP (medidor bifásico ou trifásico - Cat. B1 à T4)	1p5
Refletor de led	
Lâmpadas Led	
Refletores	1p5
50W	
Tomada alta a 2,20m do piso	
Acessórios p/ eletrodutos	
Caixa PVC	
4x2"	1p5
Dispositivo Elétrico - embutido	
Placa 24"	
Placa p/ furo	1p5
Tomada baixa a 0,30m do piso	
Acessórios p/ eletrodutos	
Caixa PVC	
4x2"	1p5
Dispositivo Elétrico - embutido	
Placa 24"	
Placa p/ 1 função	1p5
Tomada média a 1,20m do piso	
Acessórios p/ eletrodutos	
Caixa PVC	
4x2"	1p5
Dispositivo Elétrico - embutido	
Placa 24"	
Placa p/ 1 função	1p5
SI placa	
Tomada hexagonal (NBR 14136) 2P+T 10A	1p5

Legenda - TERREO	
2 Tomadas baixas a 0,30m do piso	
2 Tomadas médias a 1,20m do piso	
Caixa de passagem 300x340x100 a no piso	
Entrada de serviço	
Interruptor simples 1 teca - 1,20m do piso	
Interruptor simples 2 tecas - 1,20m do piso	
Interruptor simples 4 tecas - 1,20m do piso	
Luminária LED 24W	
Luminária LED 50W	
Quadro de distribuição	
Quadro de medição	
Refletor de led	
Tomada alta a 2,20m do piso	
Tomada baixa a 0,30m do piso	
Tomada média a 1,20m do piso	

Legenda de condutos - TERREO	
Elétrica	
Direta	
Teto	
Alta	
Média	
Baixa	
Piso	

PLANTA BAIXA - ELÉTRICA
ESCALA 1:50

ESTADO DE MATO GROSSO PREFEITURA MUNICIPAL DE BARRA DO GARÇAS Rua Comandante João Ribeiro de Barros, 150 - CEP 76.600-000		PREFEITURA BARRA DO GARÇAS SECRETARIA DE DESENVOLVIMENTO URBANO E SUSTENTÁVEL		Folha 01/03
DATA: 01/09/2025 REFORMA ELIZABETH SANCHES - BARRA DO GARÇAS - MT				
TÍTULO: PROJETO ELÉTRICO - PLANTA BAIXA				
LOCAL: RUA CLÁudia 137, BARRIO SANTO ANTONIO - BARRA DO GARÇAS - MT				
PROPRIEDADE: Prefeitura Municipal Barra do Garças - MT				
PROJETO: Autor do projeto:				
Prefeitura Municipal de Barra do Garças - MT		VINCULO ORÇAMENTO CREAMT 57794		
Área Construída: 1560,25 m²	Dimensões: 1:50	Escala: 1:50		
Arquivo: CAD	Data: 01/09/2025	Projeto:		
APPROVAÇÃO				