


PLANTA BAIXA - HIDRÁULICA
ESCALA 1:50

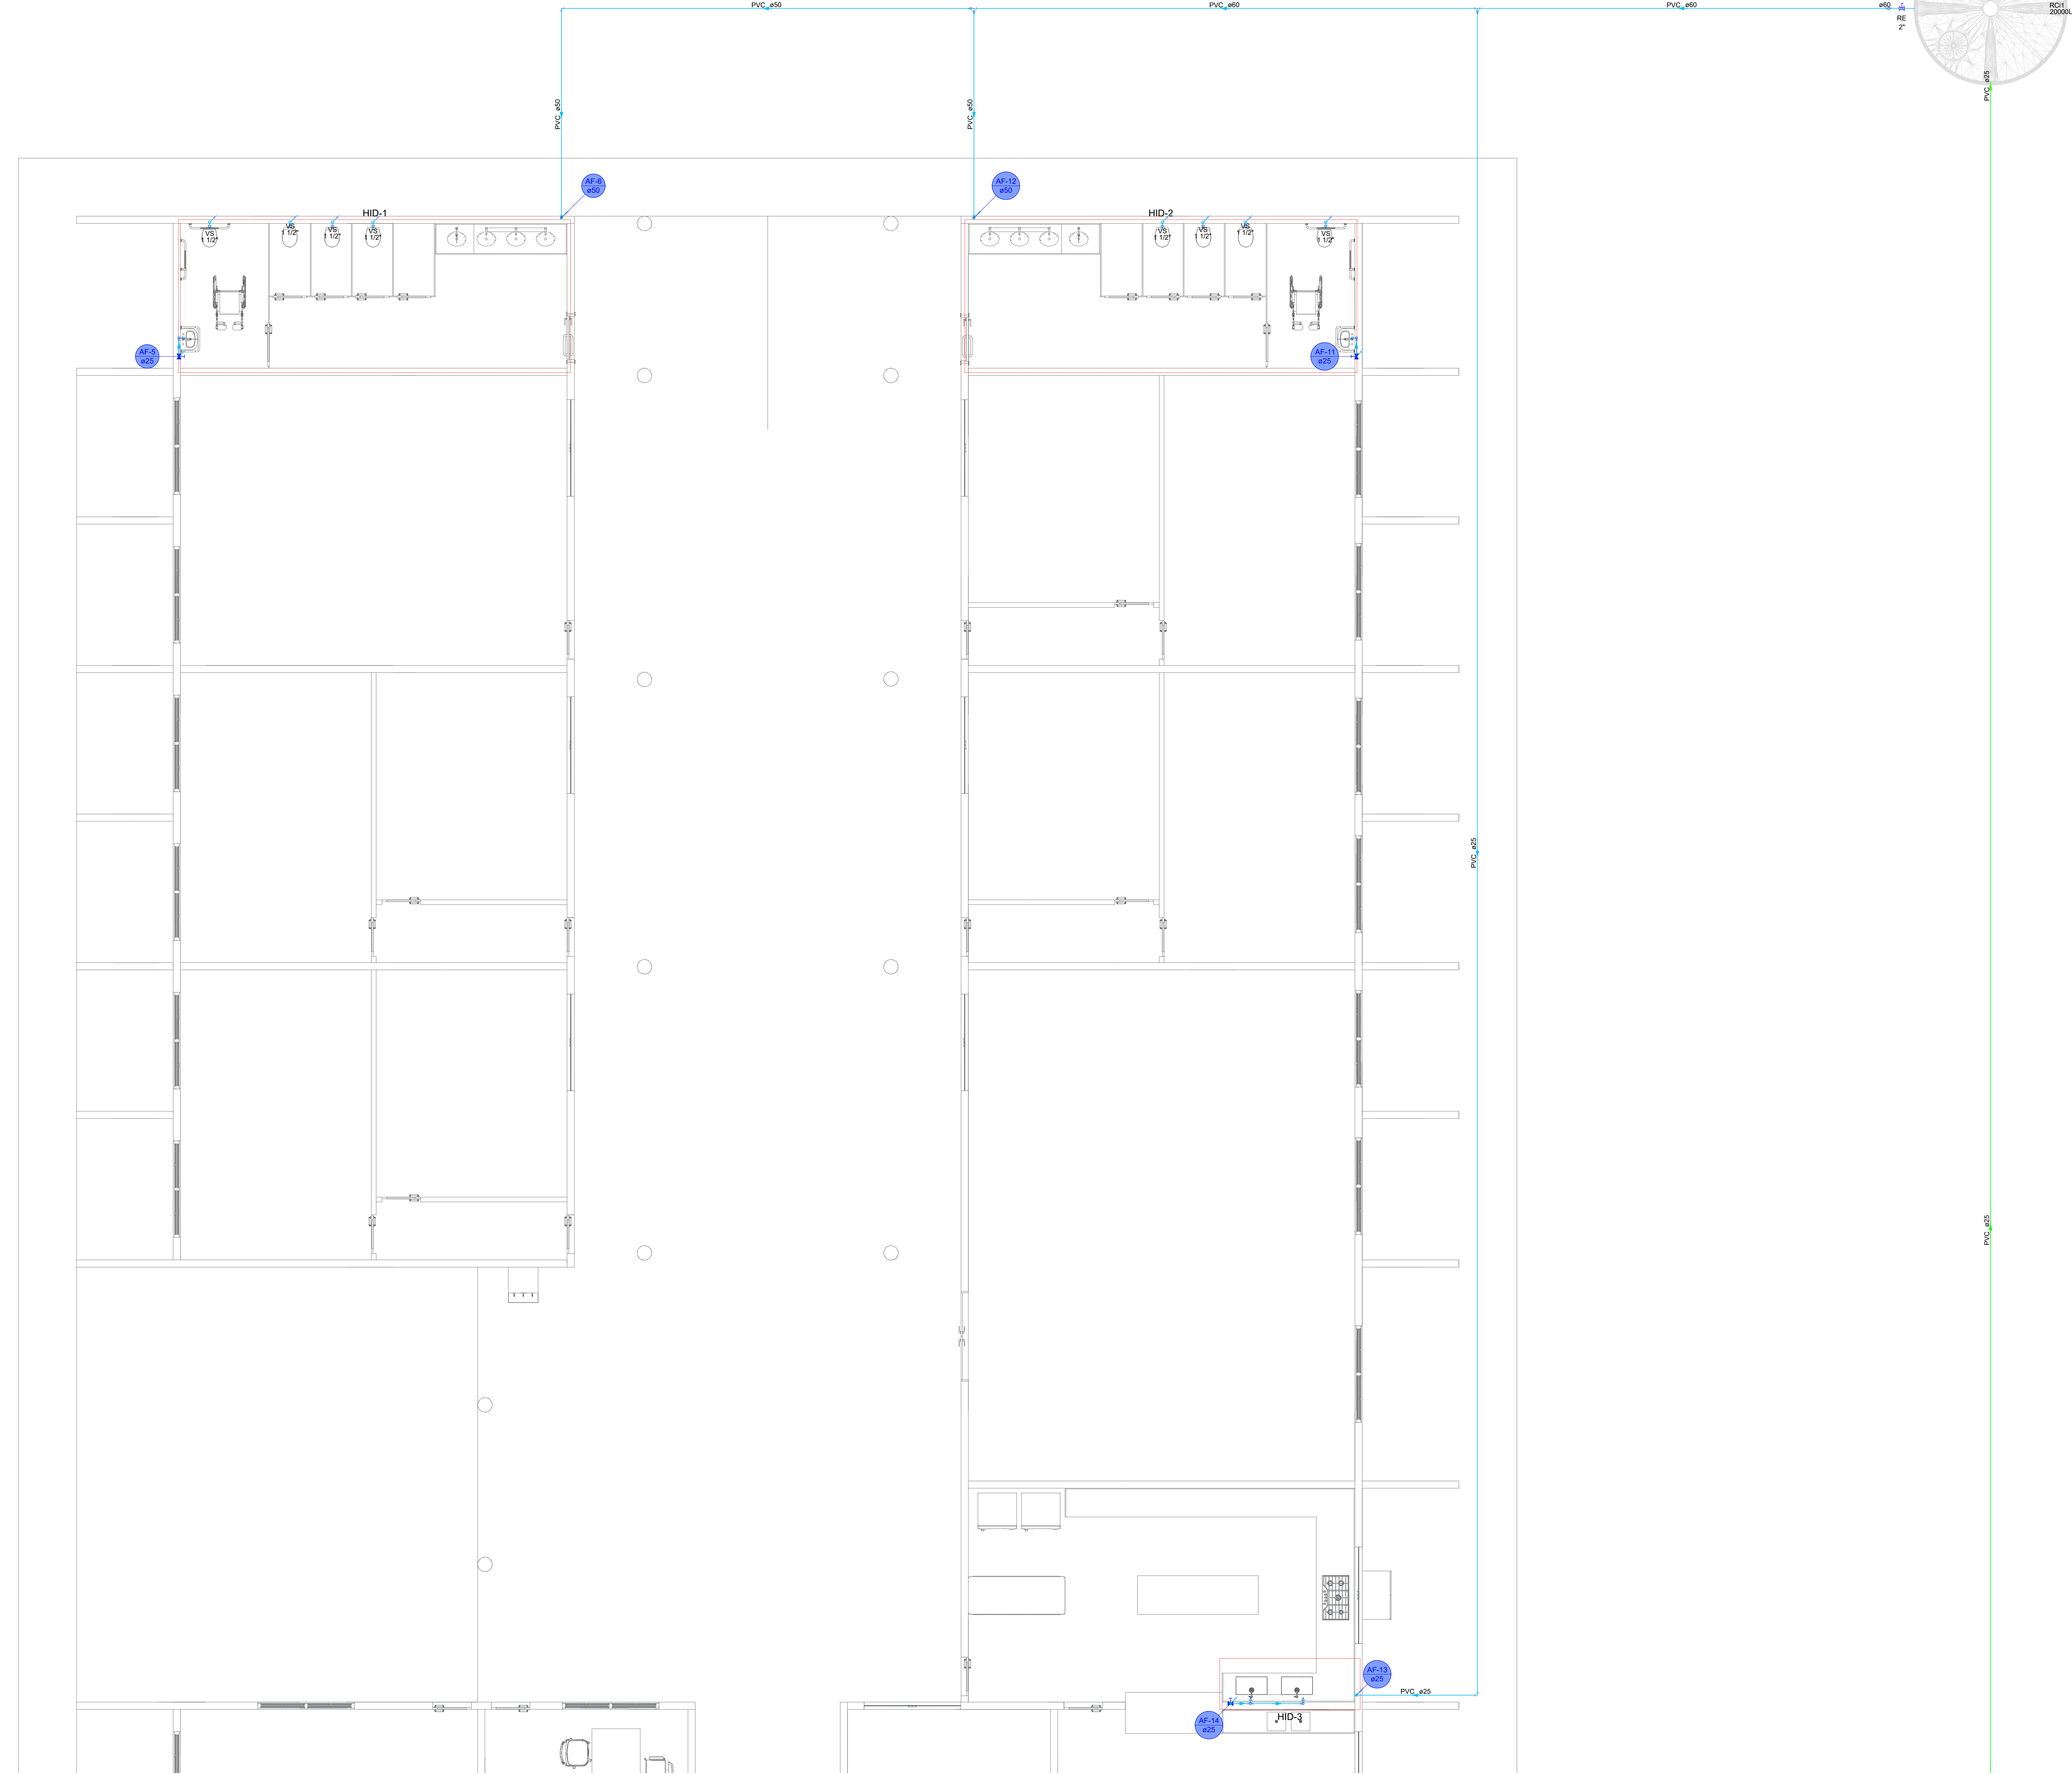


Lista de materiais - TERREO	
Alimentação	
Ferro maleável classe 10	
Colar de tomada de FF" 1 1/2"	1 ps
Metais	
Registro de esfera 1 1/2"	1 ps
PVC rígido roscaável	
Curva 90 c/ rosca 1 1/2"	1 ps
PVC rígido soldável	
Adapt sold curto c/boia-rosca p registro 50 mm - 1 1/2"	1 ps
Tubos 25 mm	59.63 m
Água fria	
Aparelho	
Torneira de lavatório 25 mm - 1/2"	4 ps
Vaso Sanitário p/ Válvula de Descarga de 1 1/2" 40mm - 1 1/2"	8 ps
Metais	
Registro de gaveta c/ canopla cromada 3/4"	3 ps
Registro esfera VS compacto soldável PVC 60 mm	1 ps
PVC Acessórios	
Engate flexível plástico 1/2 - 30mm	4 ps
PVC rígido soldável	
Adapt sold curto c/boia-rosca p registro 25 mm - 3/4"	6 ps
60 mm - 2"	1 ps
Bucha de redução sold. curta 60 mm - 50 mm	1 ps
Curva 90 soldável 25 mm	8 ps
50 mm	3 ps
60 mm	2 ps
Linha de coner p/ tubo 25 mm	1 ps
Linha soldável 50 mm	2 ps
Tubos 25 mm	44.66 m
50 mm	17.9 m
60 mm	23.02 m
T8 90 soldável 25 mm	1 ps
T8 de redução 90 soldável 60 mm - 25 mm	1 ps
60 mm - 50 mm	1 ps
PVC soldável azul c/ bucha selão	
Joelho de redução 90° soldável com bucha de selão 25 mm - 1/2"	4 ps
Reservatório cilíndrico	
Tanque 20000 L	1 ps

Legenda de condutos - TERREO
Água fria
Alimentação

Legenda - TERREO	
○ Alimentador Predial	
➤ Registro de gaveta c/canopla cromada c/PVC soldável	
⊞ Registro esfera VS compacto soldável	

Legenda detalhada - TERREO	
Alimentação Predial	
Ferro maleável classe 10	
Colar de tomada de FF" 1 1/2"	1ps
Metais	
Registro de esfera 1 1/2"	1ps
PVC rígido roscaável 1 1/2"	1ps
Curva 90 c/ rosca 1 1/2"	1ps
PVC rígido soldável	
Adapt sold curto c/boia-rosca p registro 50 mm - 1 1/2"	1ps
Registro de gaveta c/canopla cromada c/PVC soldável	
3/4"	
Metais	
Registro de gaveta c/ canopla cromada 3/4"	1ps
PVC rígido soldável	
Adapt sold curto c/boia-rosca p registro 25 mm - 3/4"	2ps
Metais	
Registro esfera VS compacto soldável	
60 mm	1ps

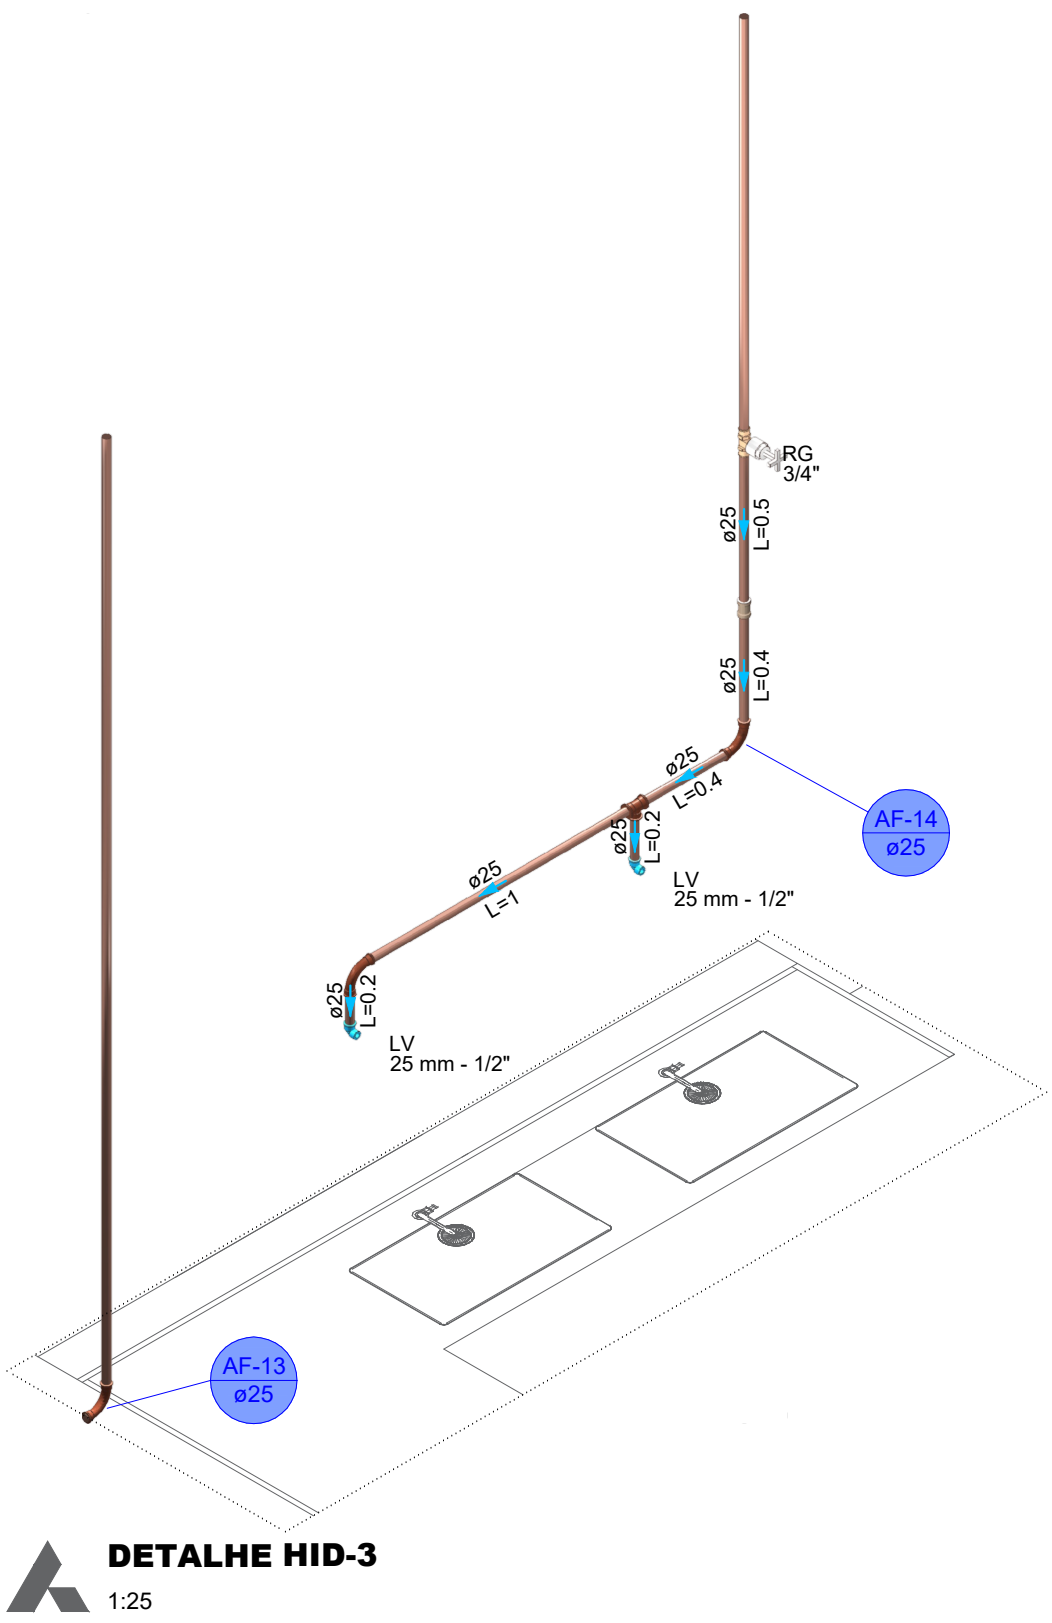

ESTADO DE MATO GROSSO

PREFEITURA MUNICIPAL DE BARRA DO GARÇAS

Av. Cuiabá, 151 - CENTRO - BARRA DO GARÇAS - MT - CEP 76.800-000

PREFEITURA

BARRA DO GARÇAS

SECRETARIA DE DESENVOLVIMENTO URBANO E SUSTENTÁVEL

01/02

Obra: REFORMA ELIZABETH SANCHES - BARRA DO GARÇAS - MT

Conteúdo: PROJETO HIDRÁULICO

Local: RUA CUIABÁ 151, BARRA DO GARÇAS - MT

Propriedade: Prefeitura Municipal Barra do Garças - MT

Proprietário: Aldeir do projeto

Prefeitura Municipal de Barra do Garças - MT

VINÍCIUS GOMARDI GEISS

CREAMT 27794

Área Construída: 1560,25 m²

Dimensões: -

Escala: 1:50

Arquivo: CAD

Data: OUT/2025

Projelista: -

APROVAÇÃO

Assinatura do Autor: _____

Assinatura do Aprovado: _____

REPRODUÇÃO E DISTRIBUIÇÃO DESTE PROJETO É PROIBIDA SEM A AUTORIZAÇÃO PRÉVIA DO AUTOR DO PROJETO E EMISSÃO DE NOTAS FISCAL. NENHUMA PARTE DESSE PROJETO PODE SER REPRODUZIDA, DISTRIBUÍDA, TRANSMITIDA, SEM AUTORIZAÇÃO PRÉVIA DO AUTOR DO PROJETO E EMISSÃO DE NOTAS FISCAL.